


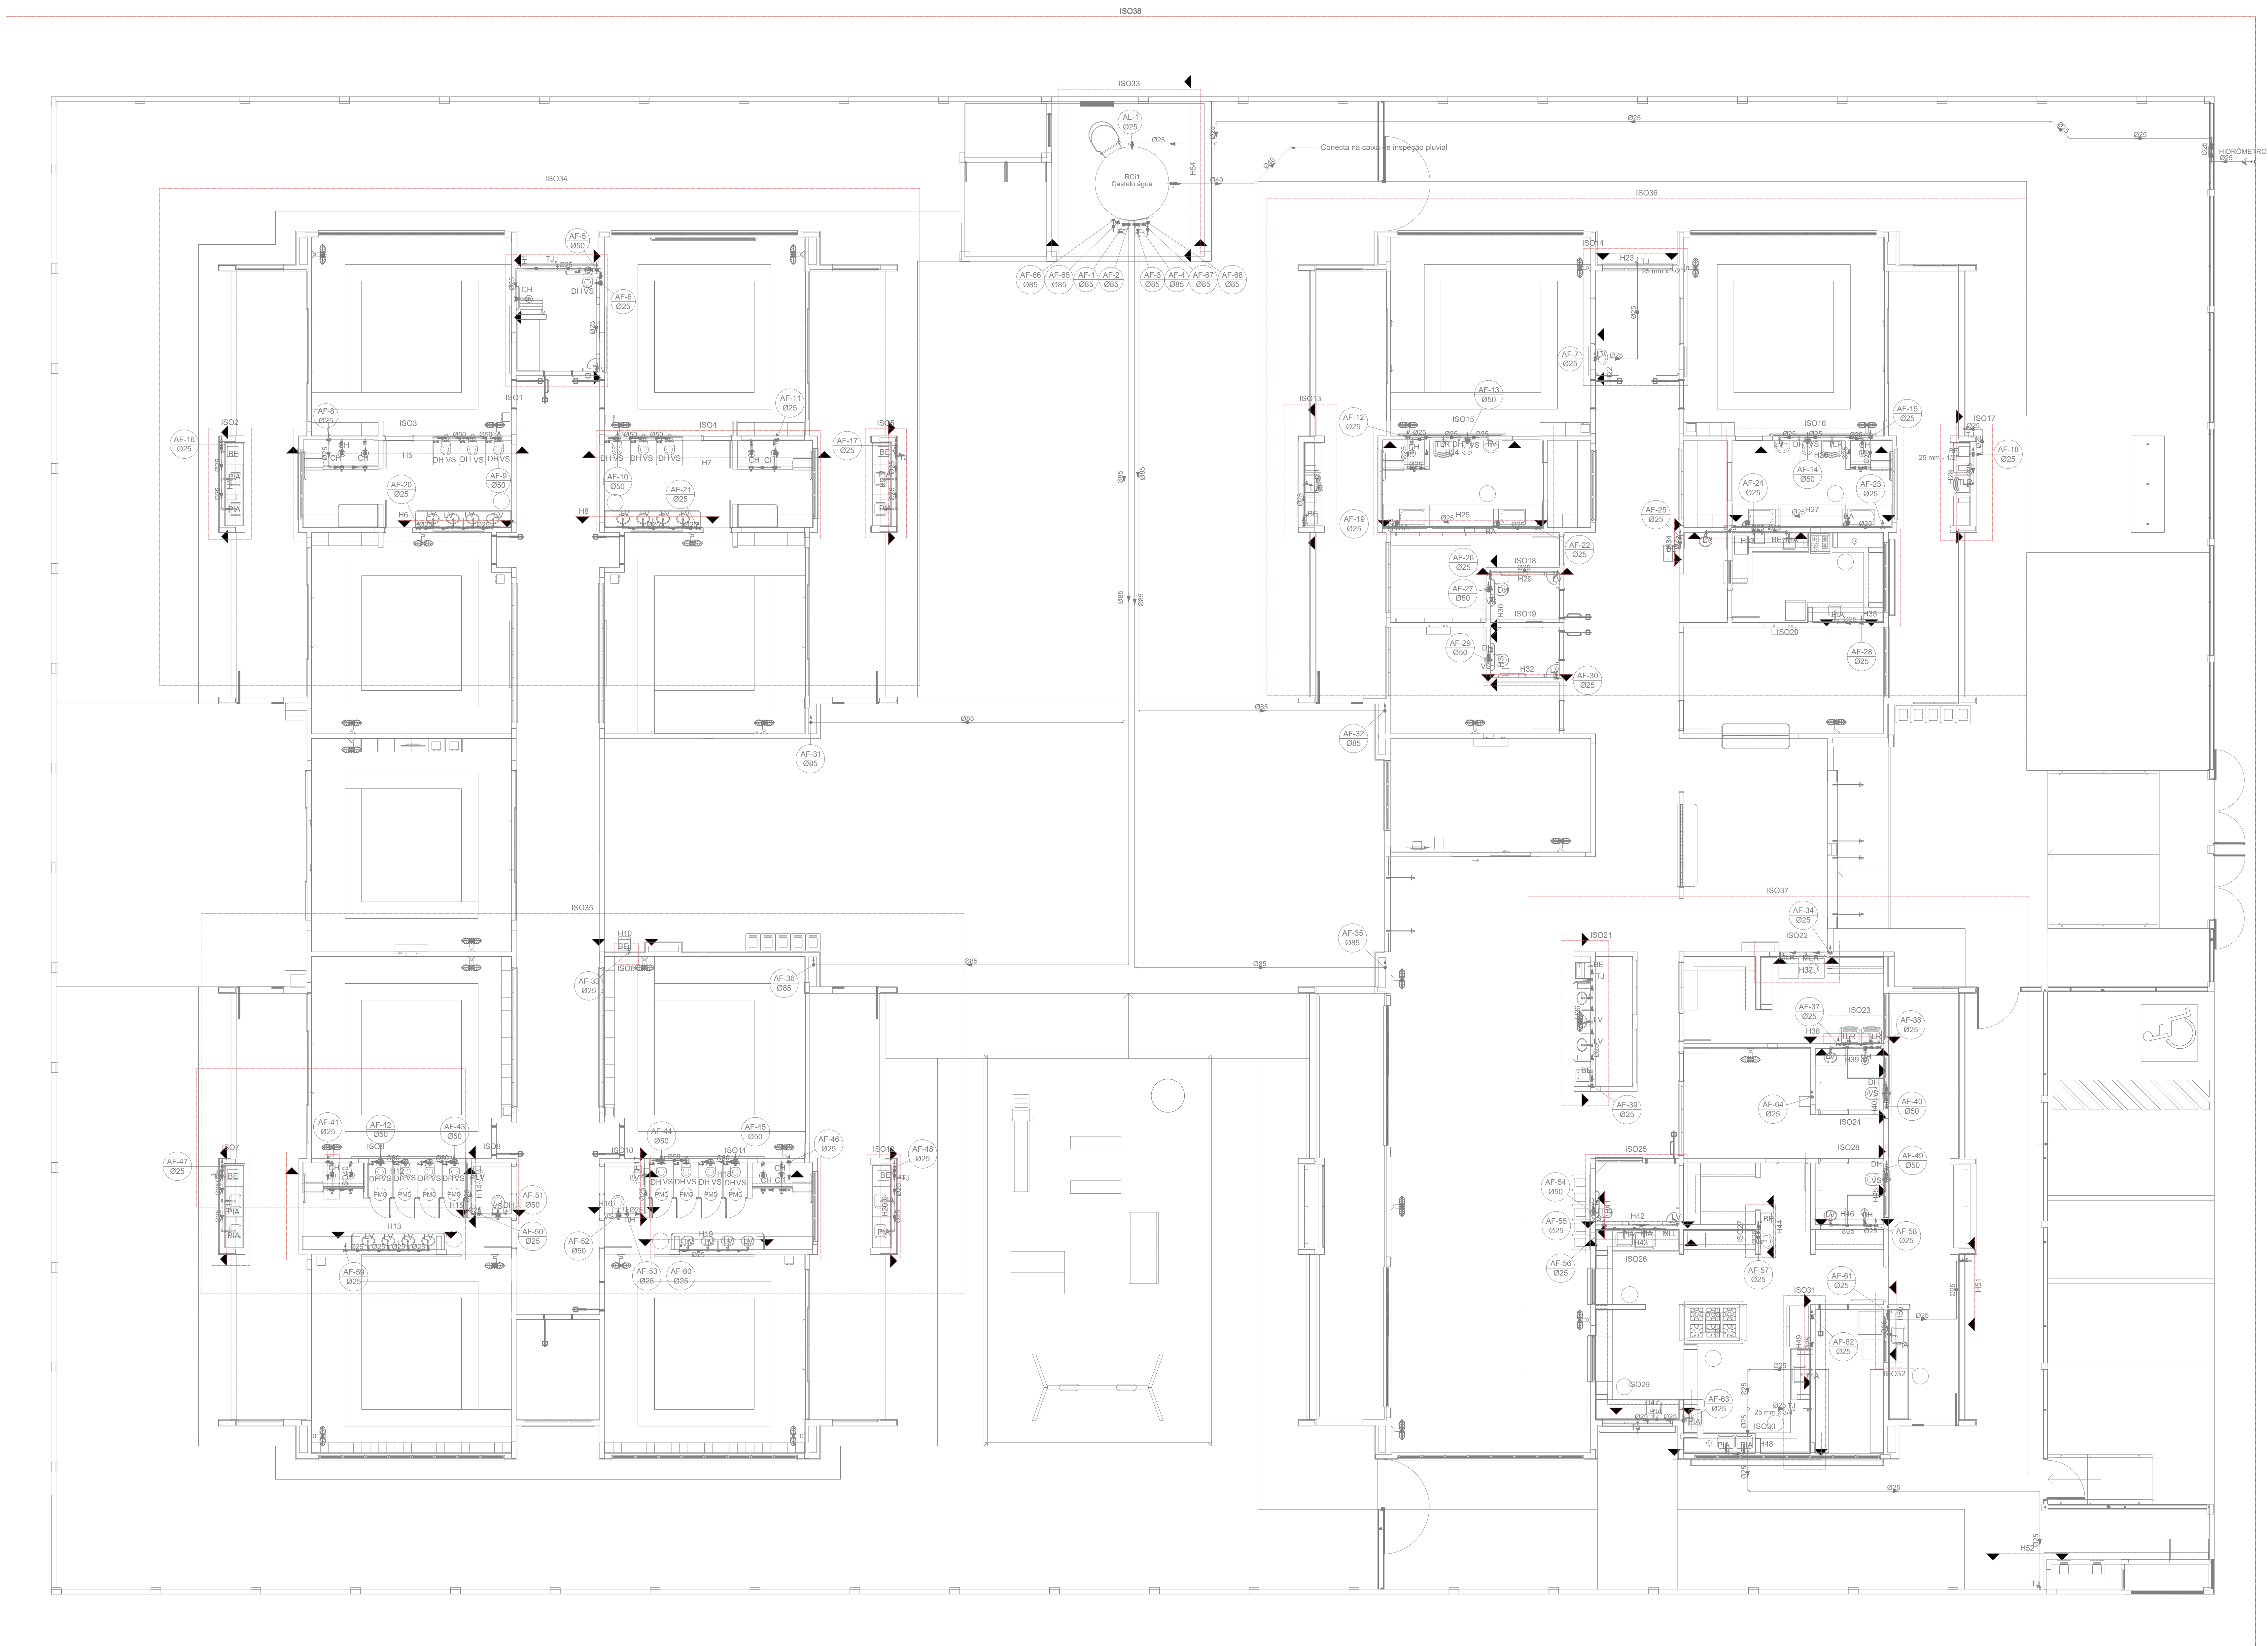











3 DETALHES TÉRREO - ÁGUA FRIA
ESCALA 1/75

03	JANEIRO/ 2023	Revisão geral da disciplina conforme a atualização da arquitetura. Redimensionamento dos pontos de água fria, esgoto cloacal e pluvial para adequação da arquitetura e novo layout. Atualização a NBR 5500:2022.
02	JANEIRO/ 2017	Adequamento à NBR 5500:2015. Alteração: quadro de áreas, fechamento frontal, sanitários 1 e 2, altura da plataforma, mobiliário e equipamento, altura da cerâmica nos sanitários, cor dos portões dos suportes e altura da porta P44. Acréscimo: gradil e quadro de cargas no castelo d'água, de duchas higiênicas e escaninhos pré-escala.
01	JULHO/ 2016	Alteração paredes - shaft para tubulação hidráulica e detalhamento; alteração da altura da plataforma.
N°	DATA	DESCRIÇÃO

CONTROLE DE REVISÕES



PROJETO PADRÃO - FNE	
PROPRIETÁRIO:	
ENDEREÇO:	
MUNICÍPIO - UF:	
PROPRIETÁRIO:	
RESP. TÉCNICO:	CAU / CREA
AUTOR DO PROJETO:	CAU / CREA
APROVAÇÕES	CAU / CREA
	PREFEITURA / RA

OBSERVAÇÕES:			
CRECHE PRÉ-ESCOLA - TIPO 1 PROJETO DE ÁGUA FRIA			
COORDENAÇÃO CGEST - Coordenação Geral de Infraestrutura Educativa	PLANTA DE MARCAÇÃO DETALHES PLANTA BAIXA REDE TÉRREO	HAF	
FORMATO (118x841)	REVISÃO R.00 R.01 R.02	ESCALA 1:75 DATA EMISSÃO JAN/2023	PRANCHAS 03/15

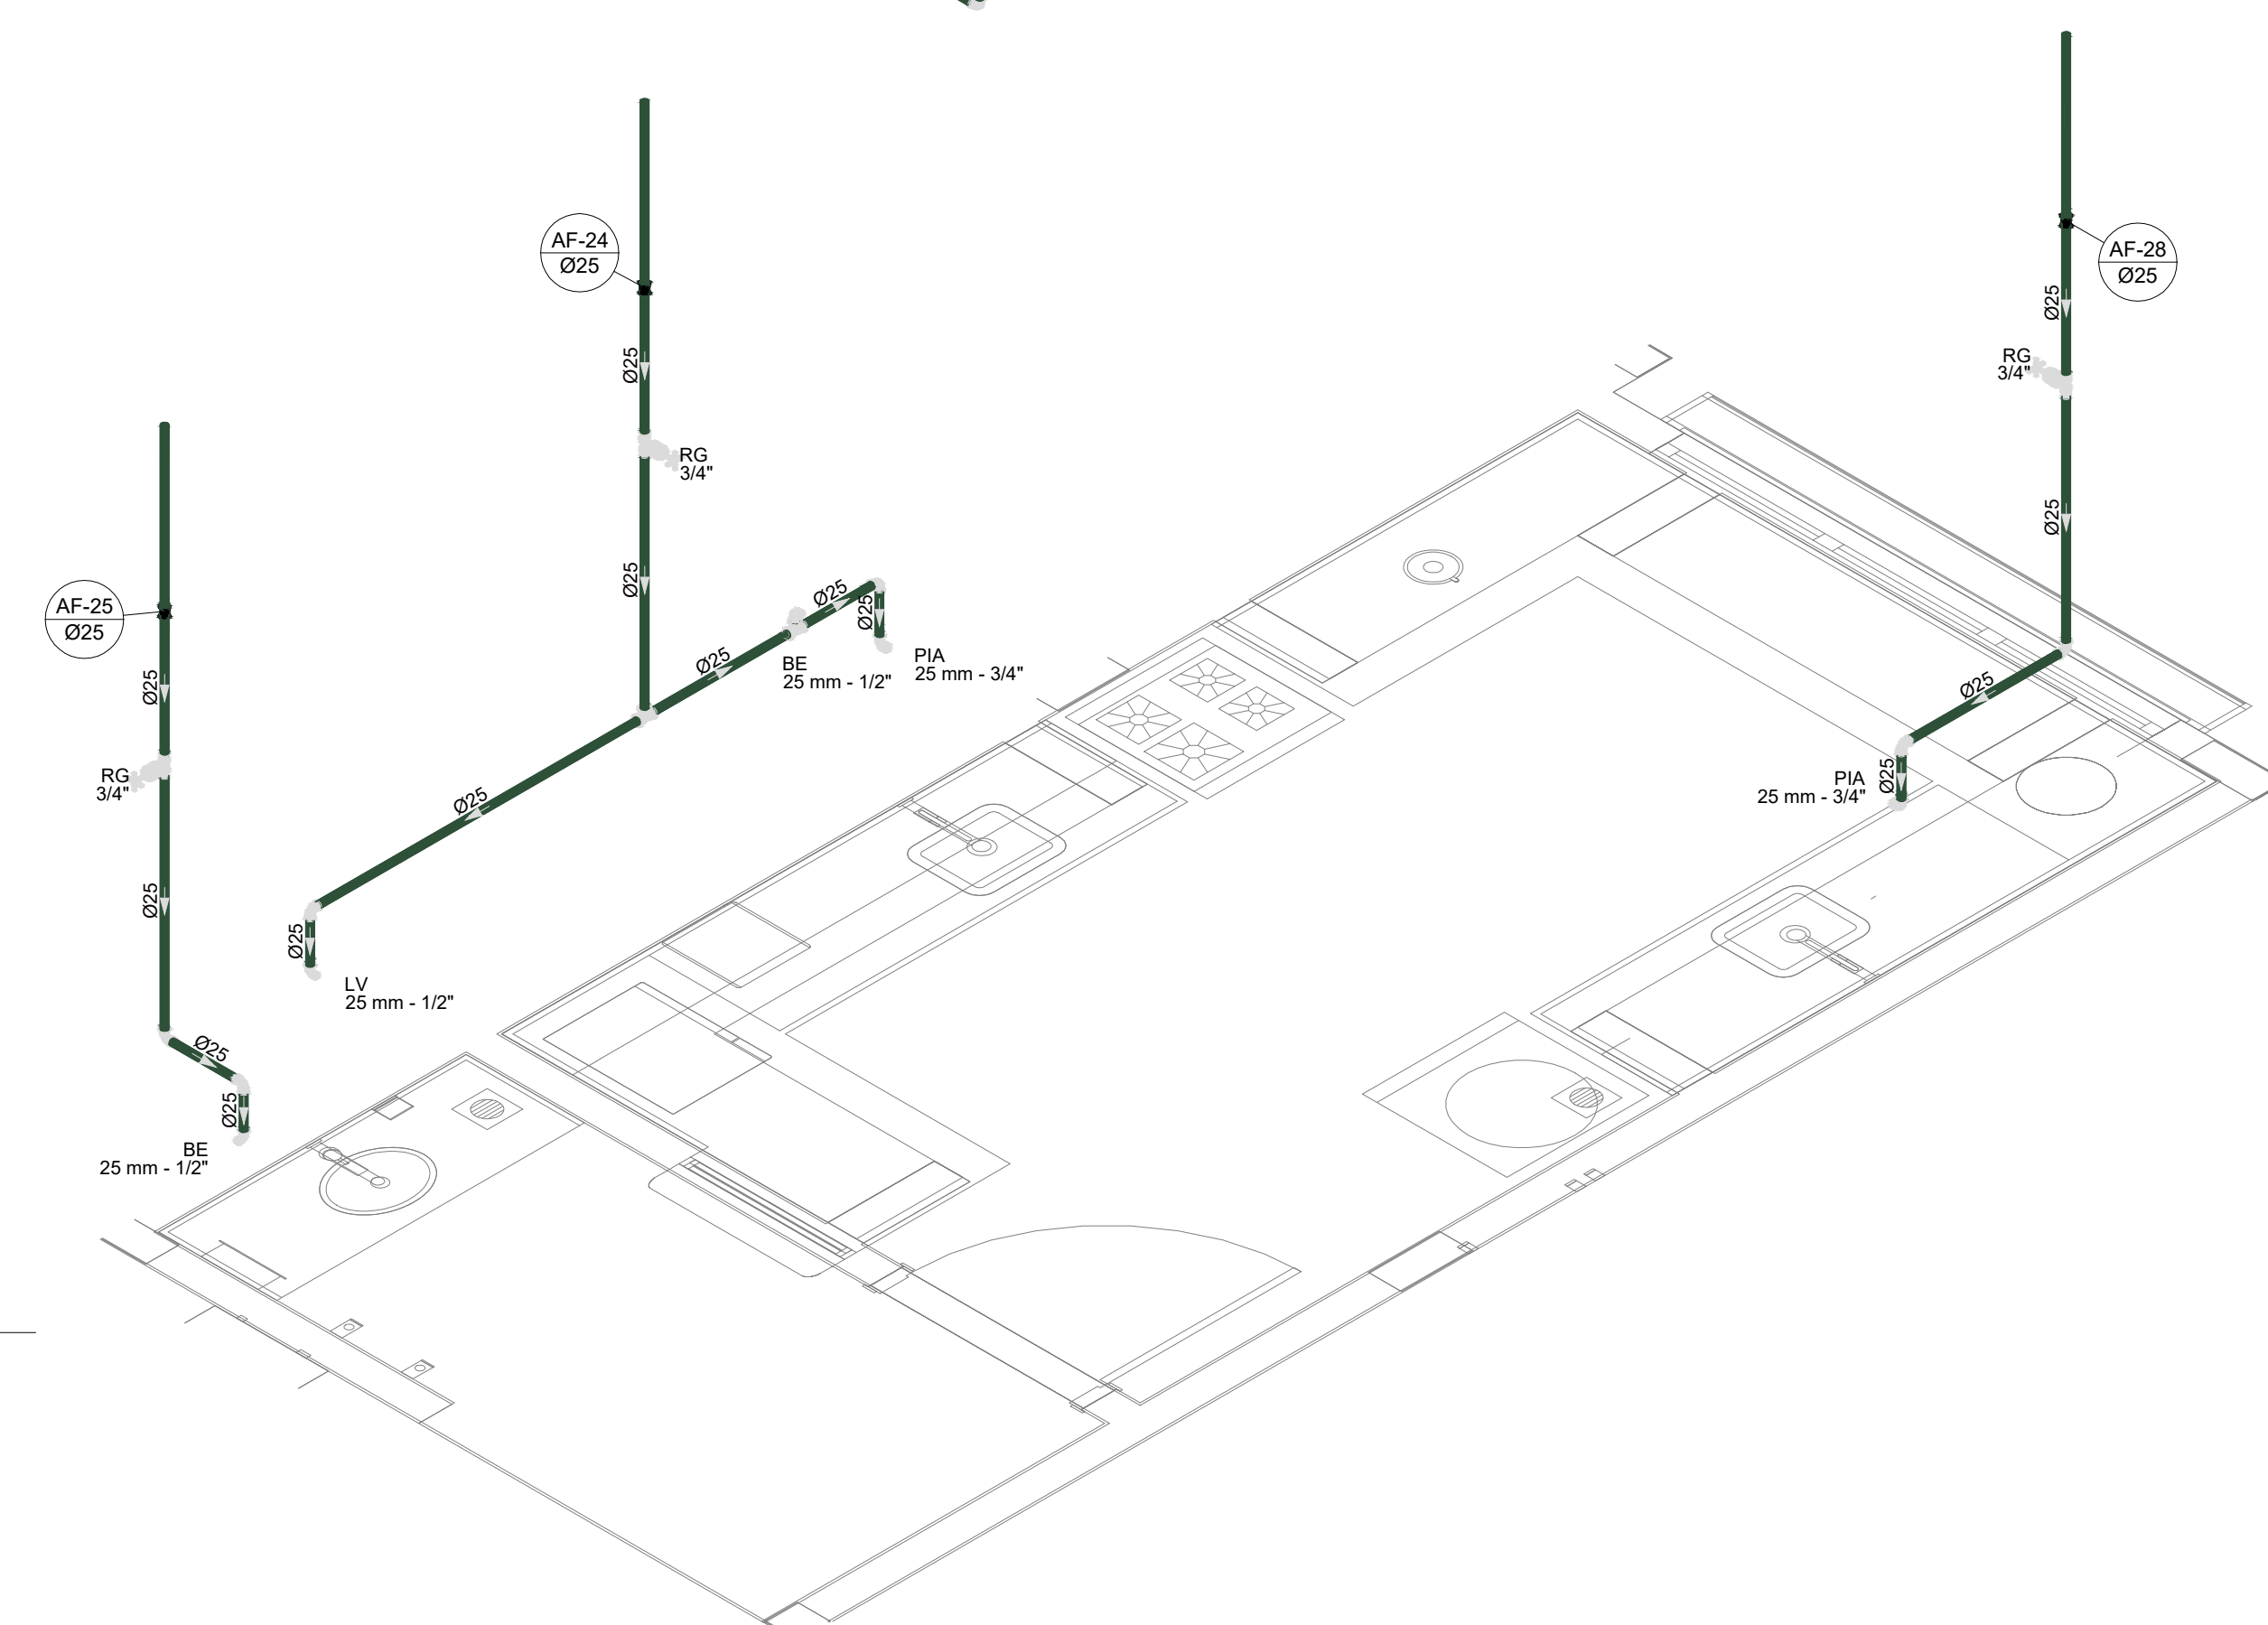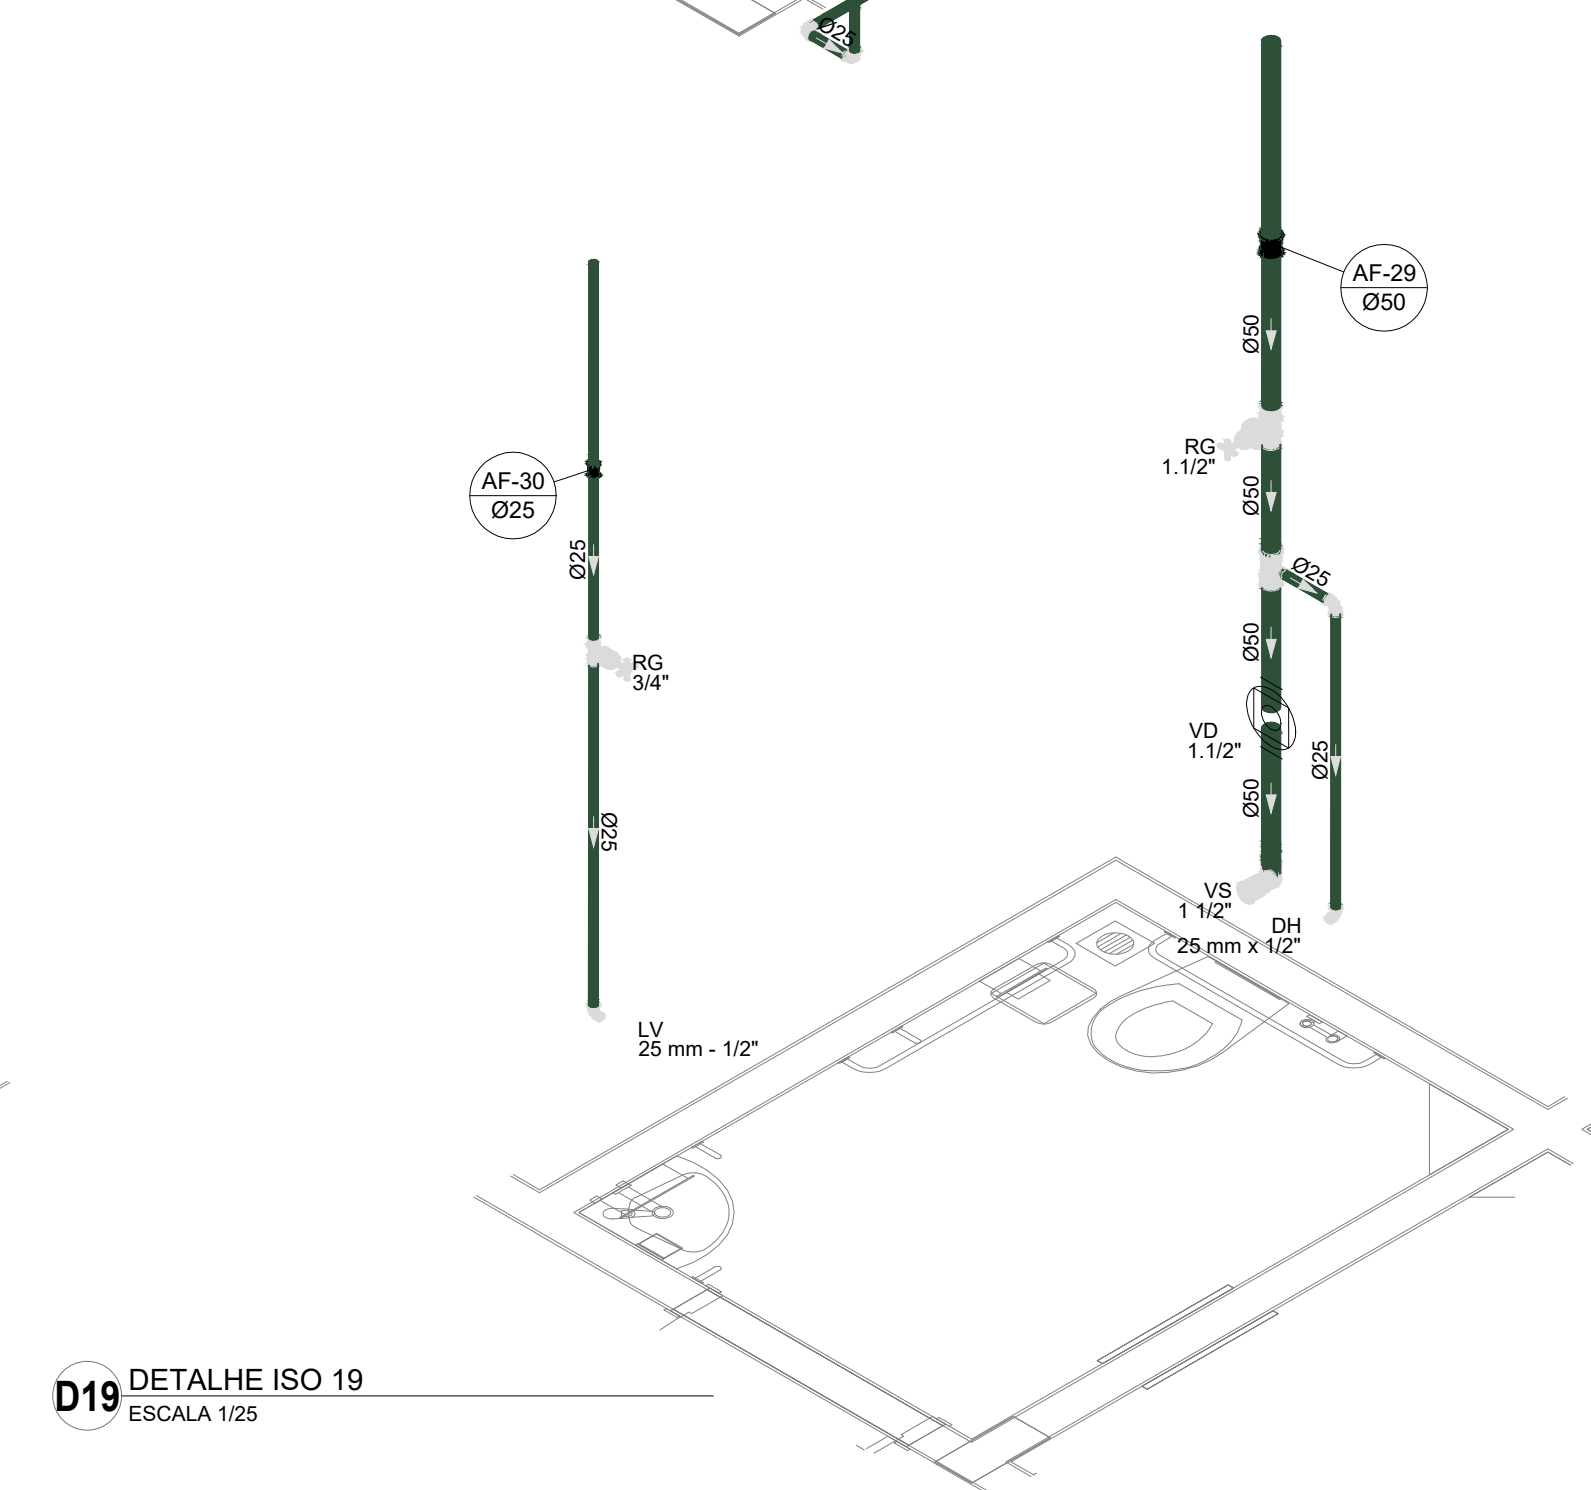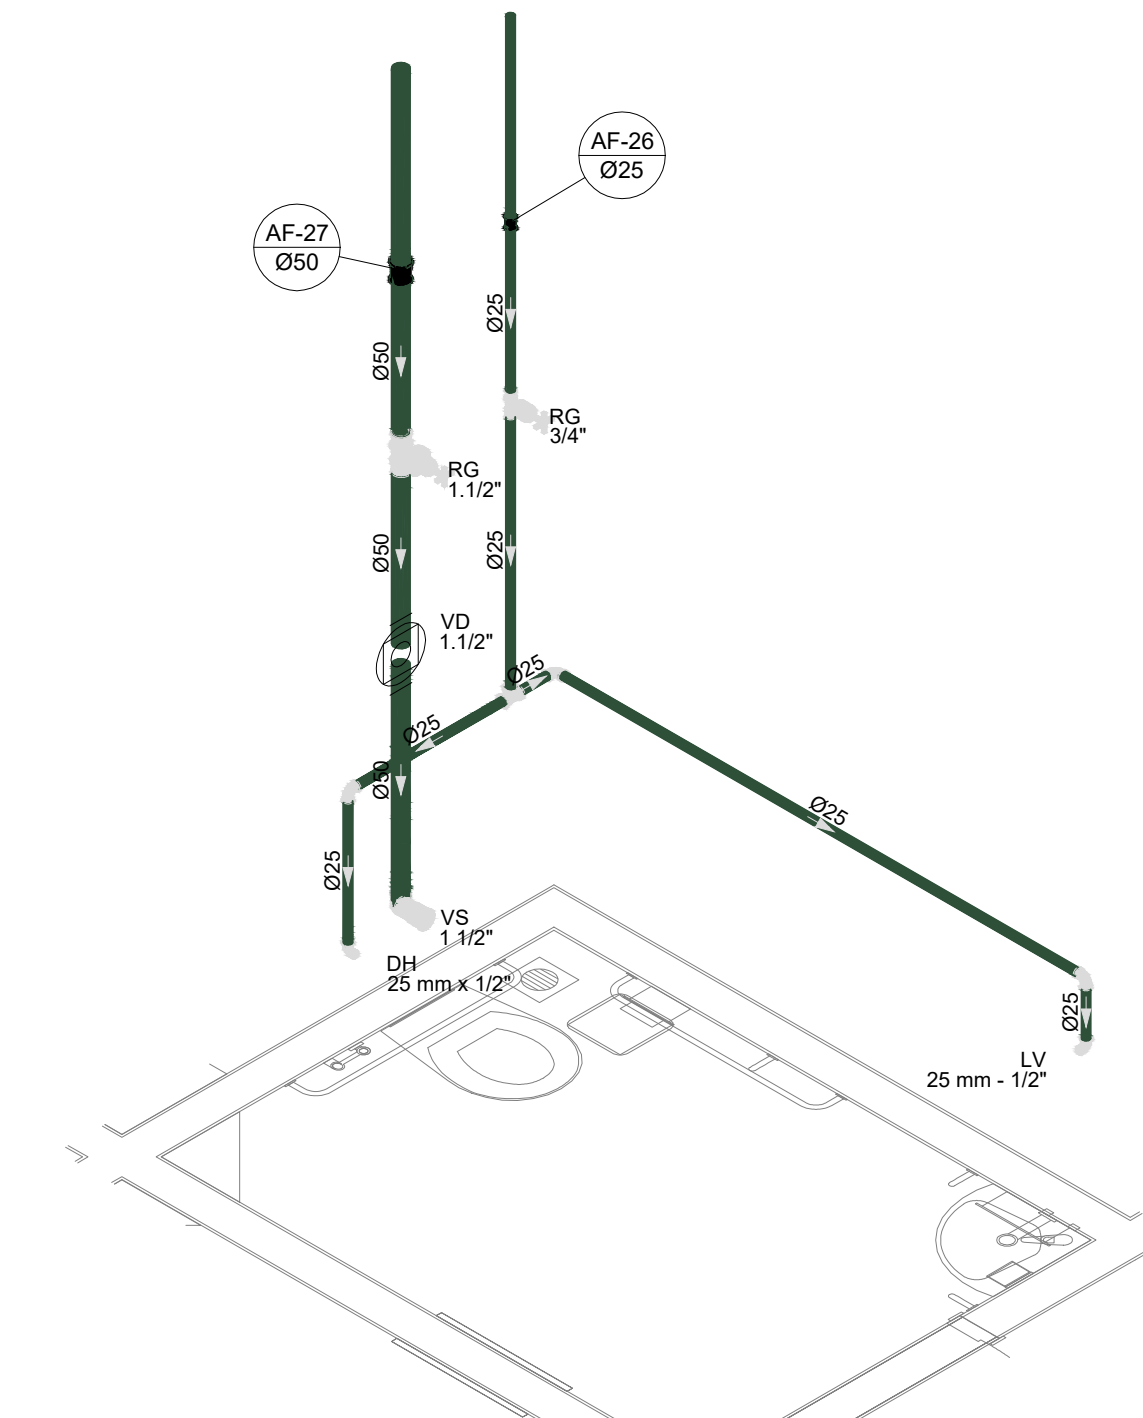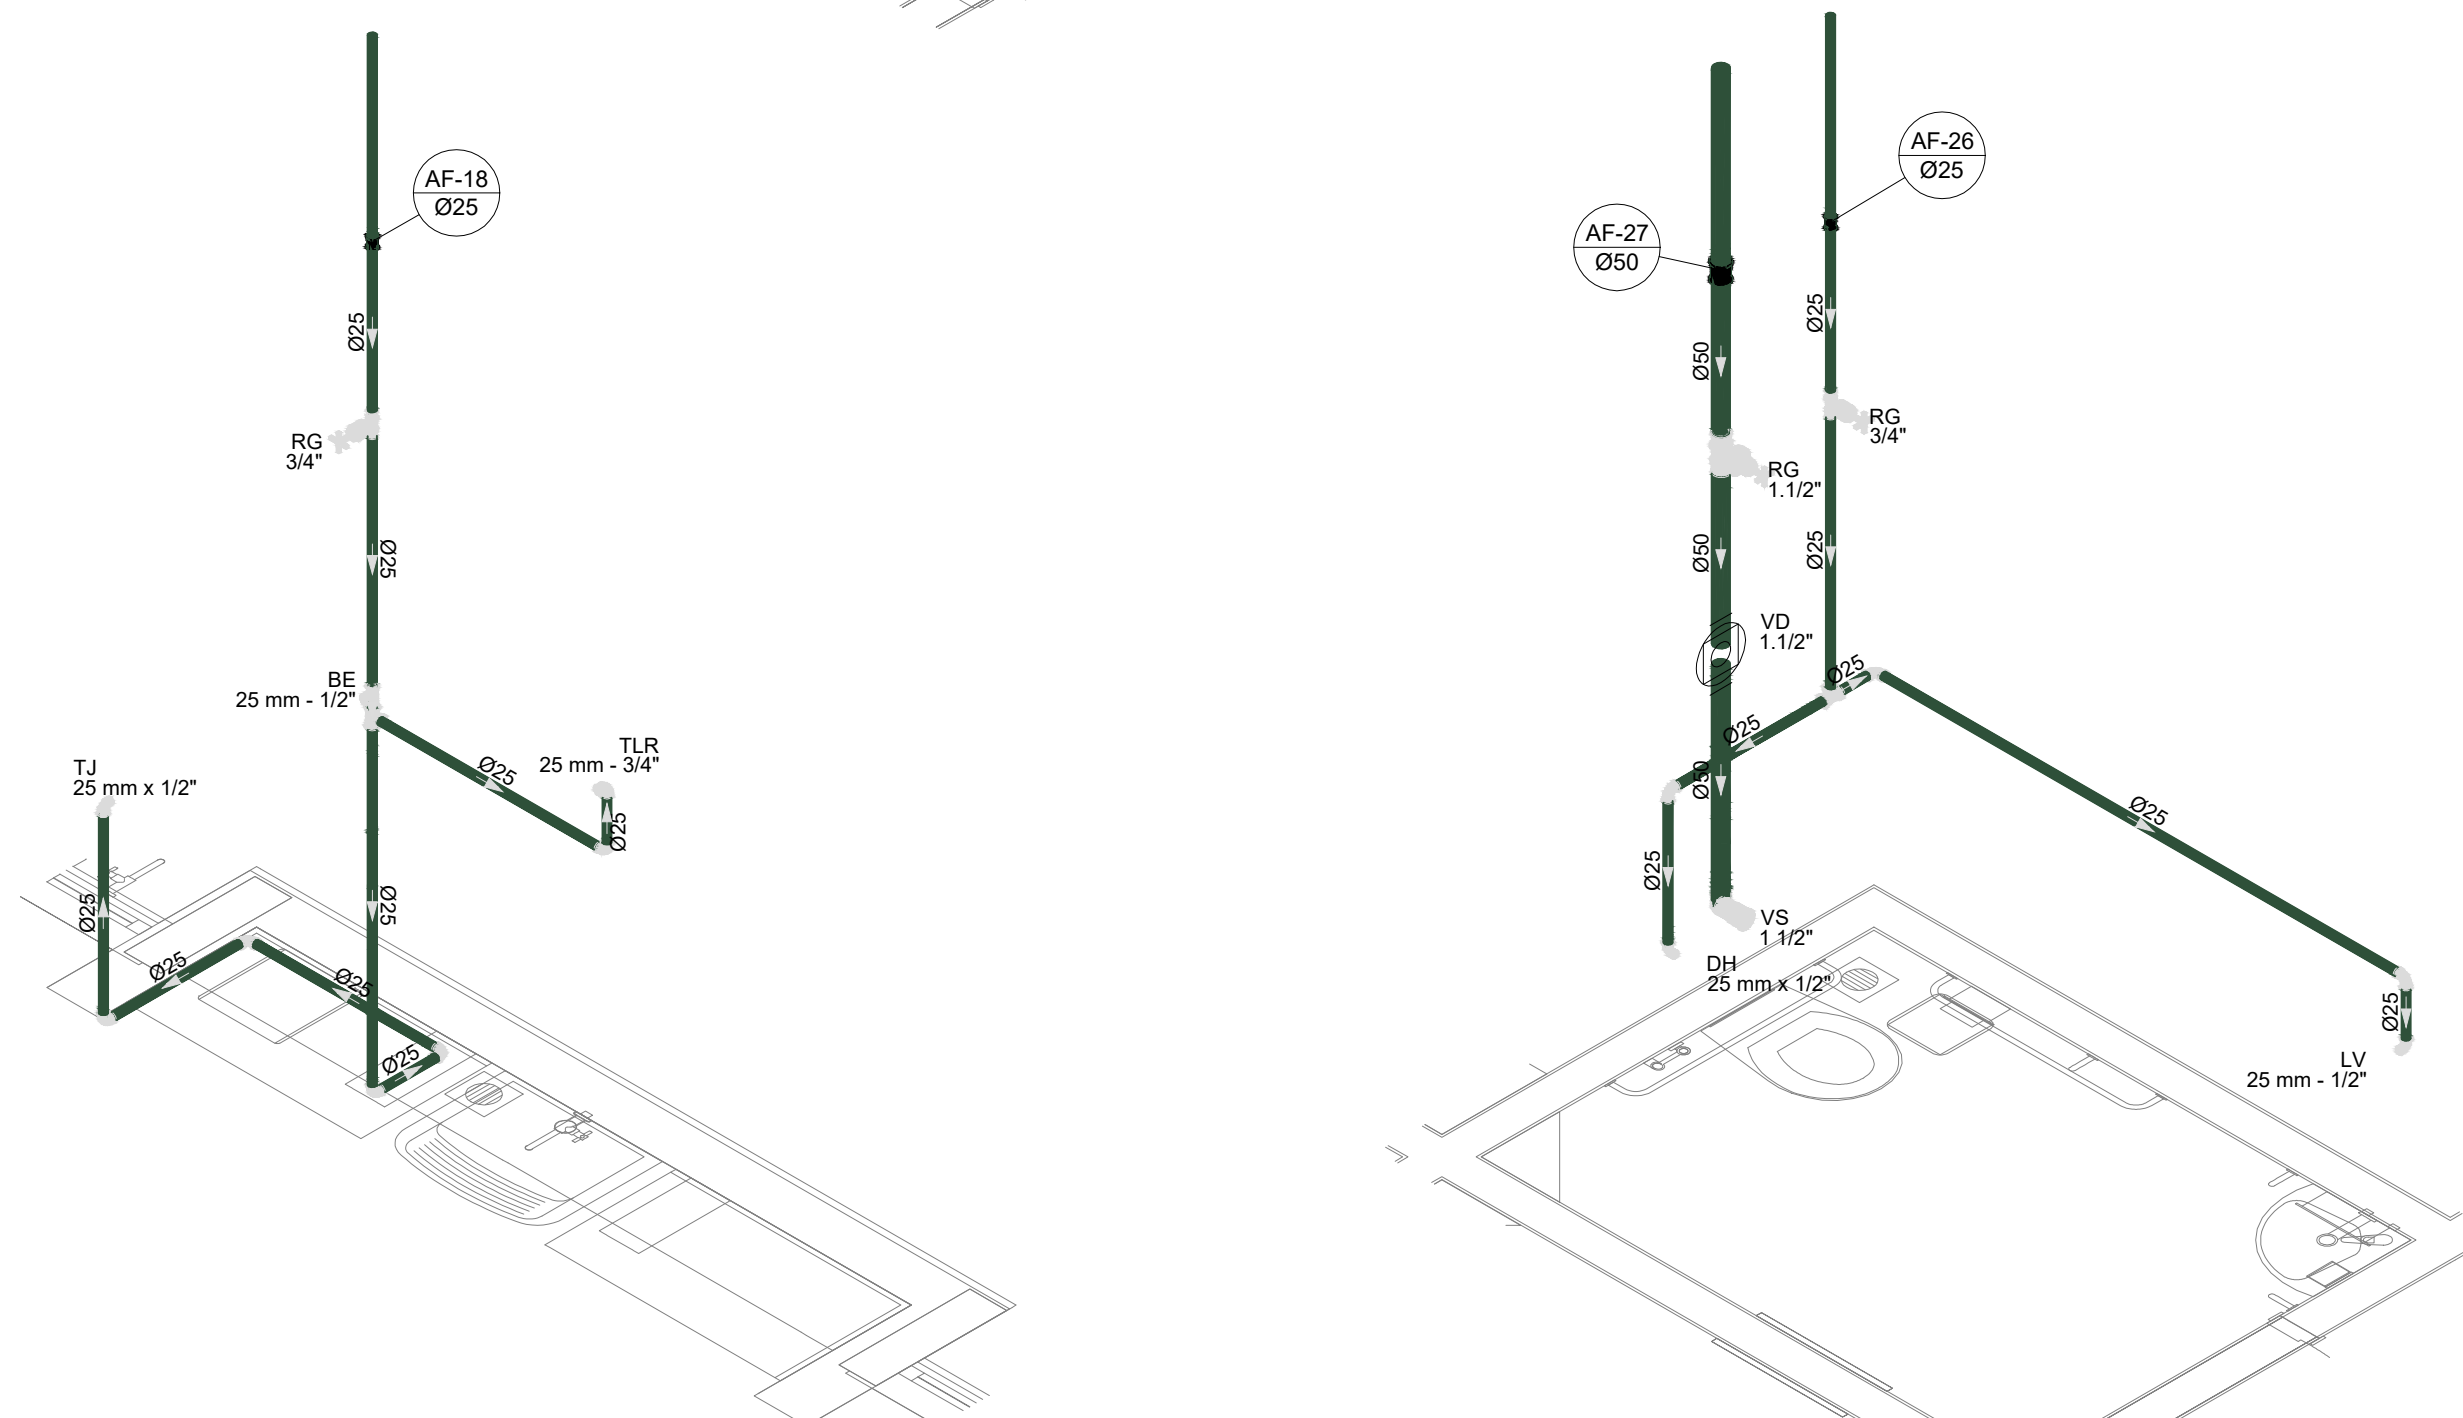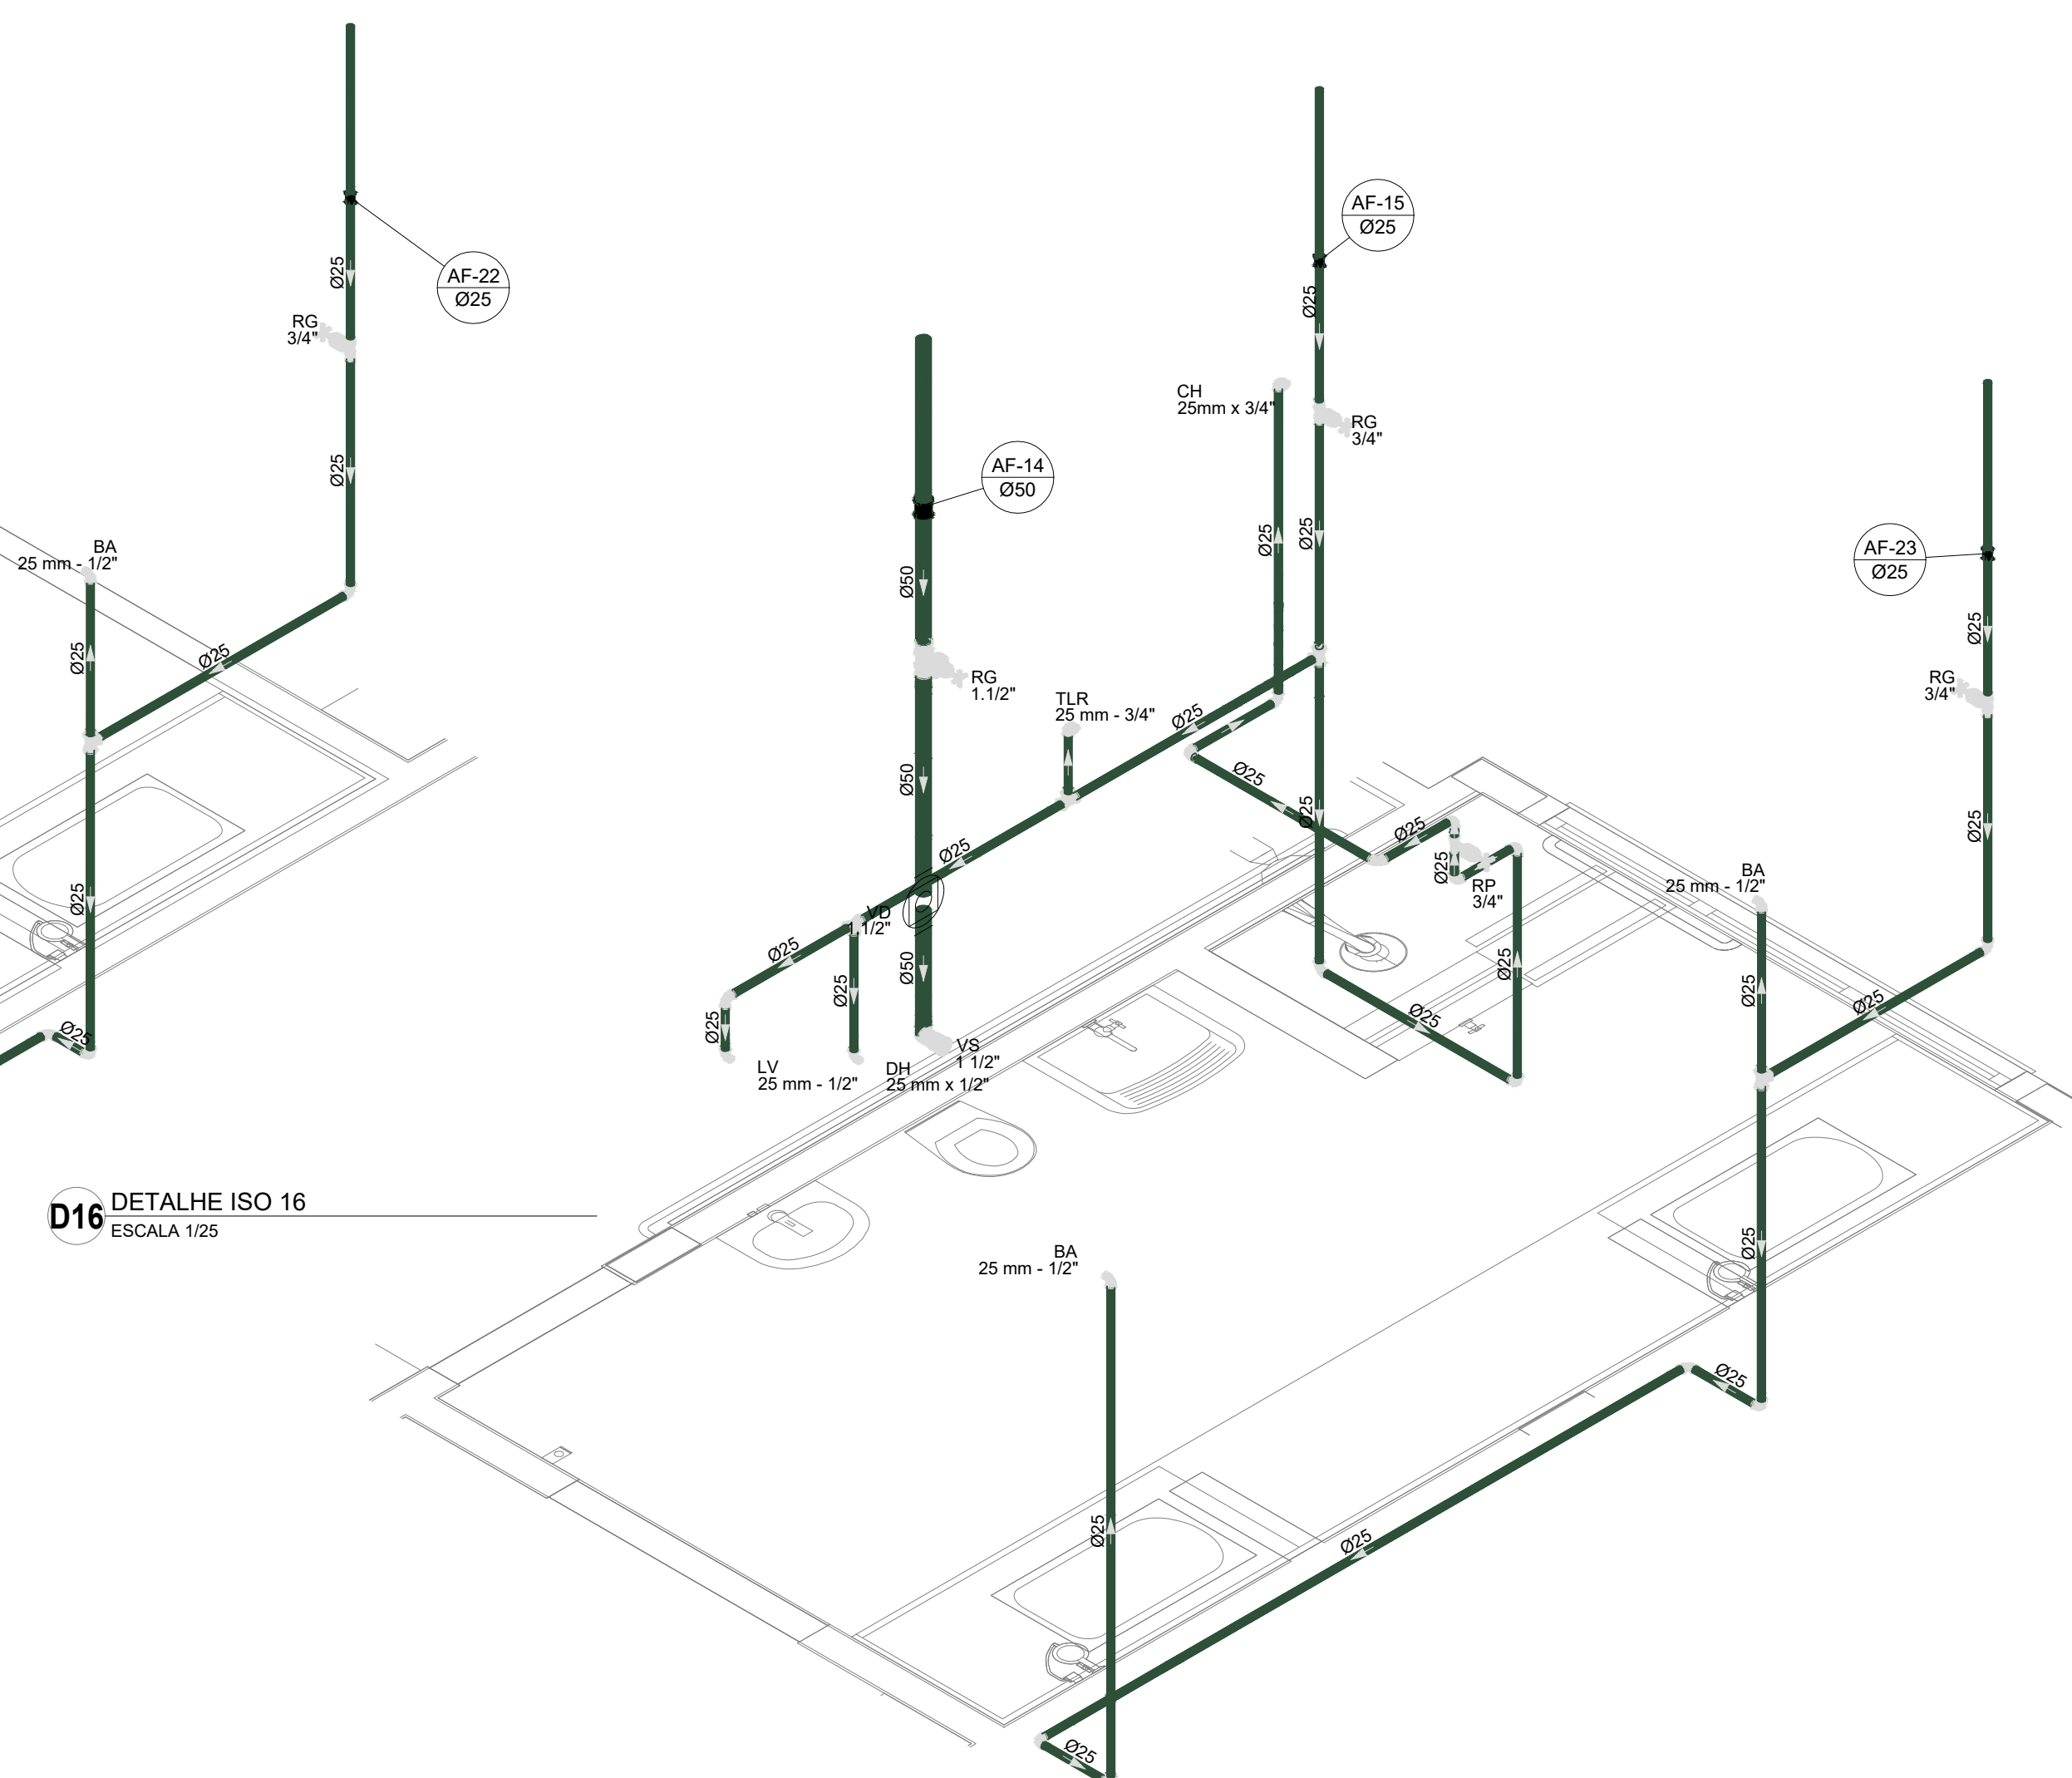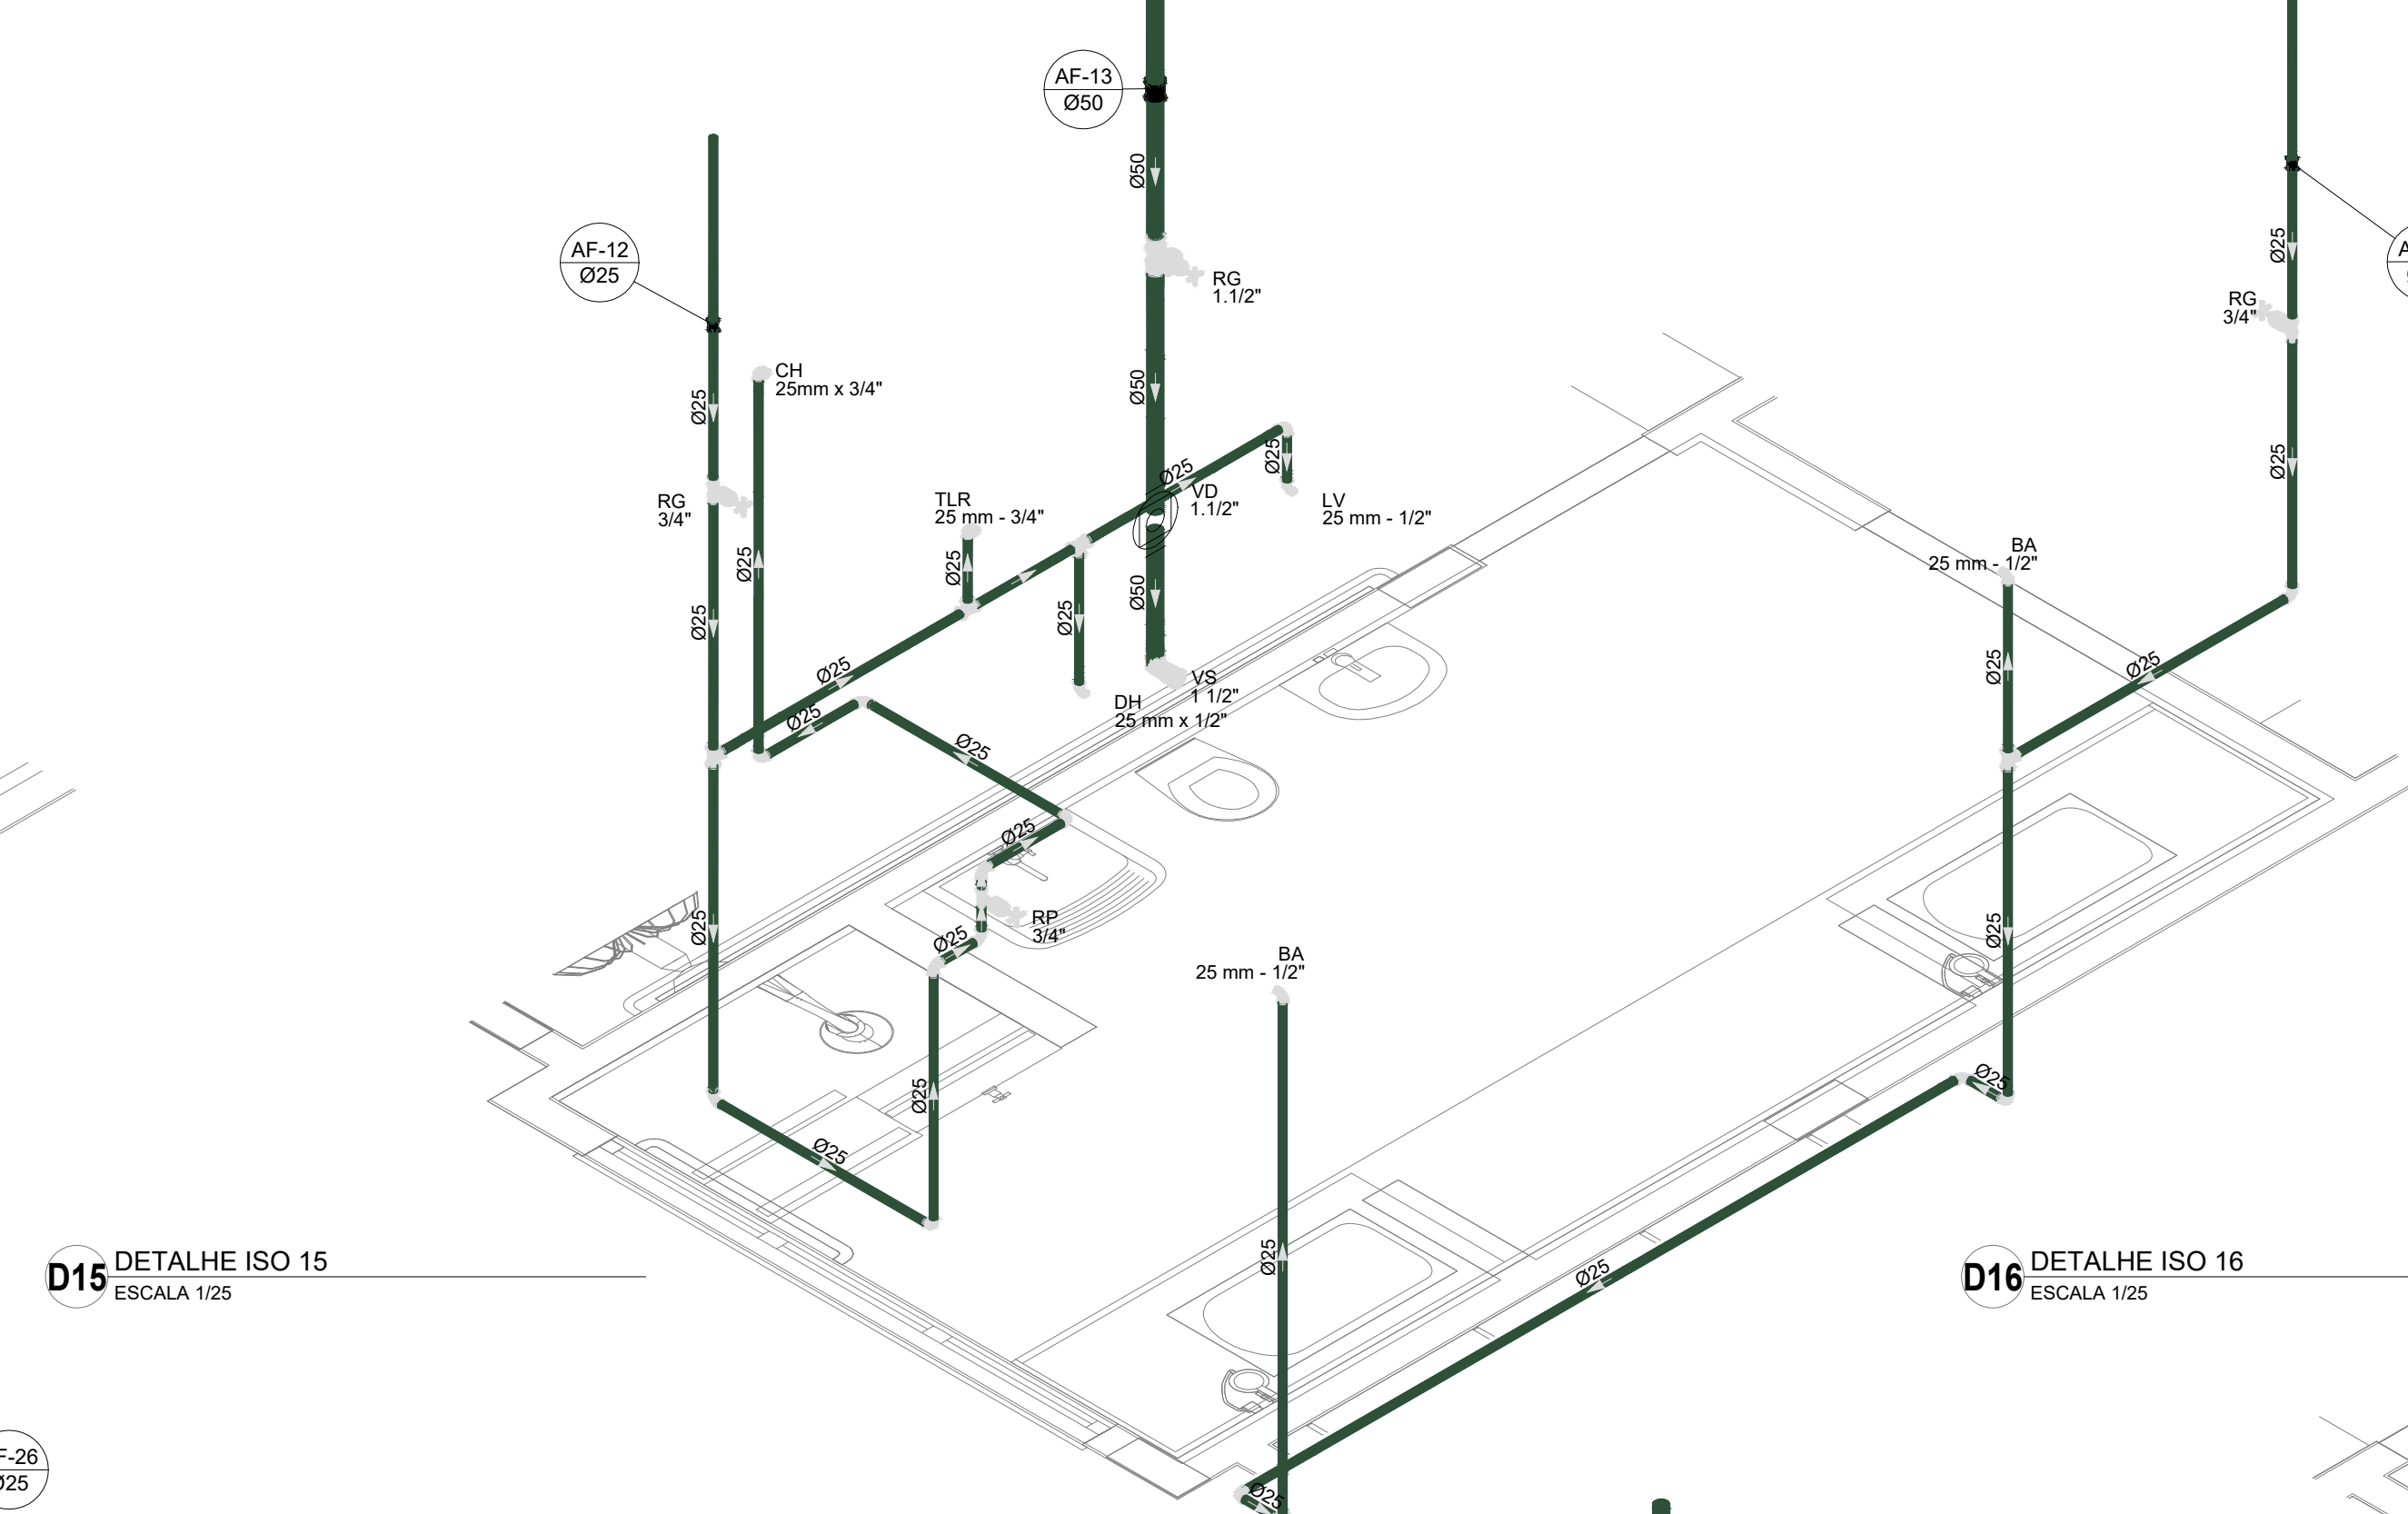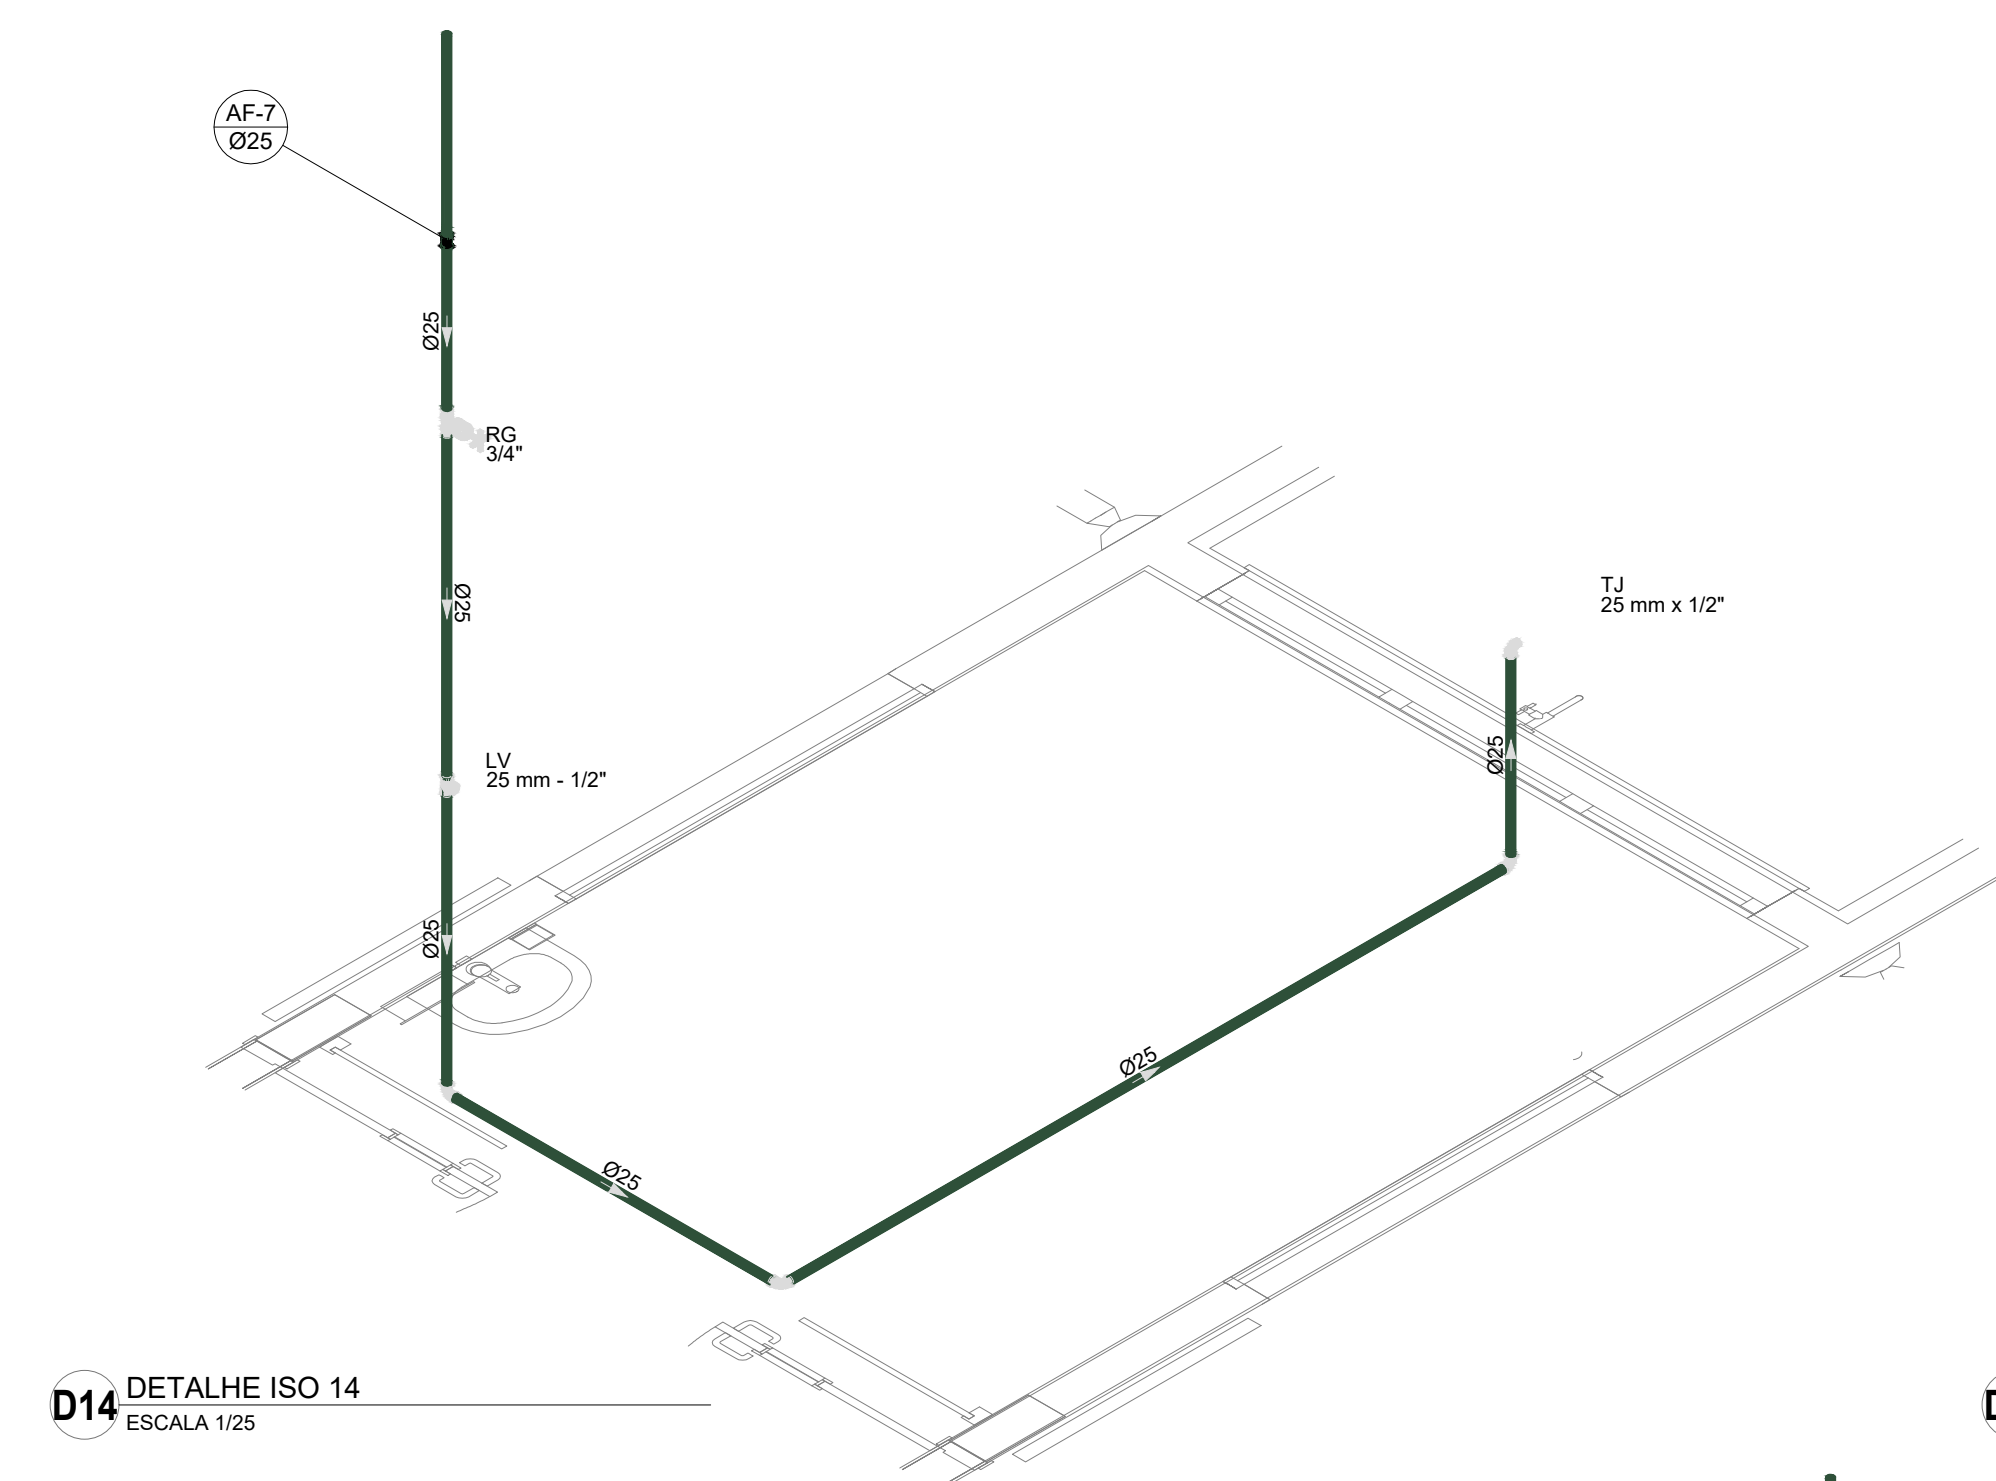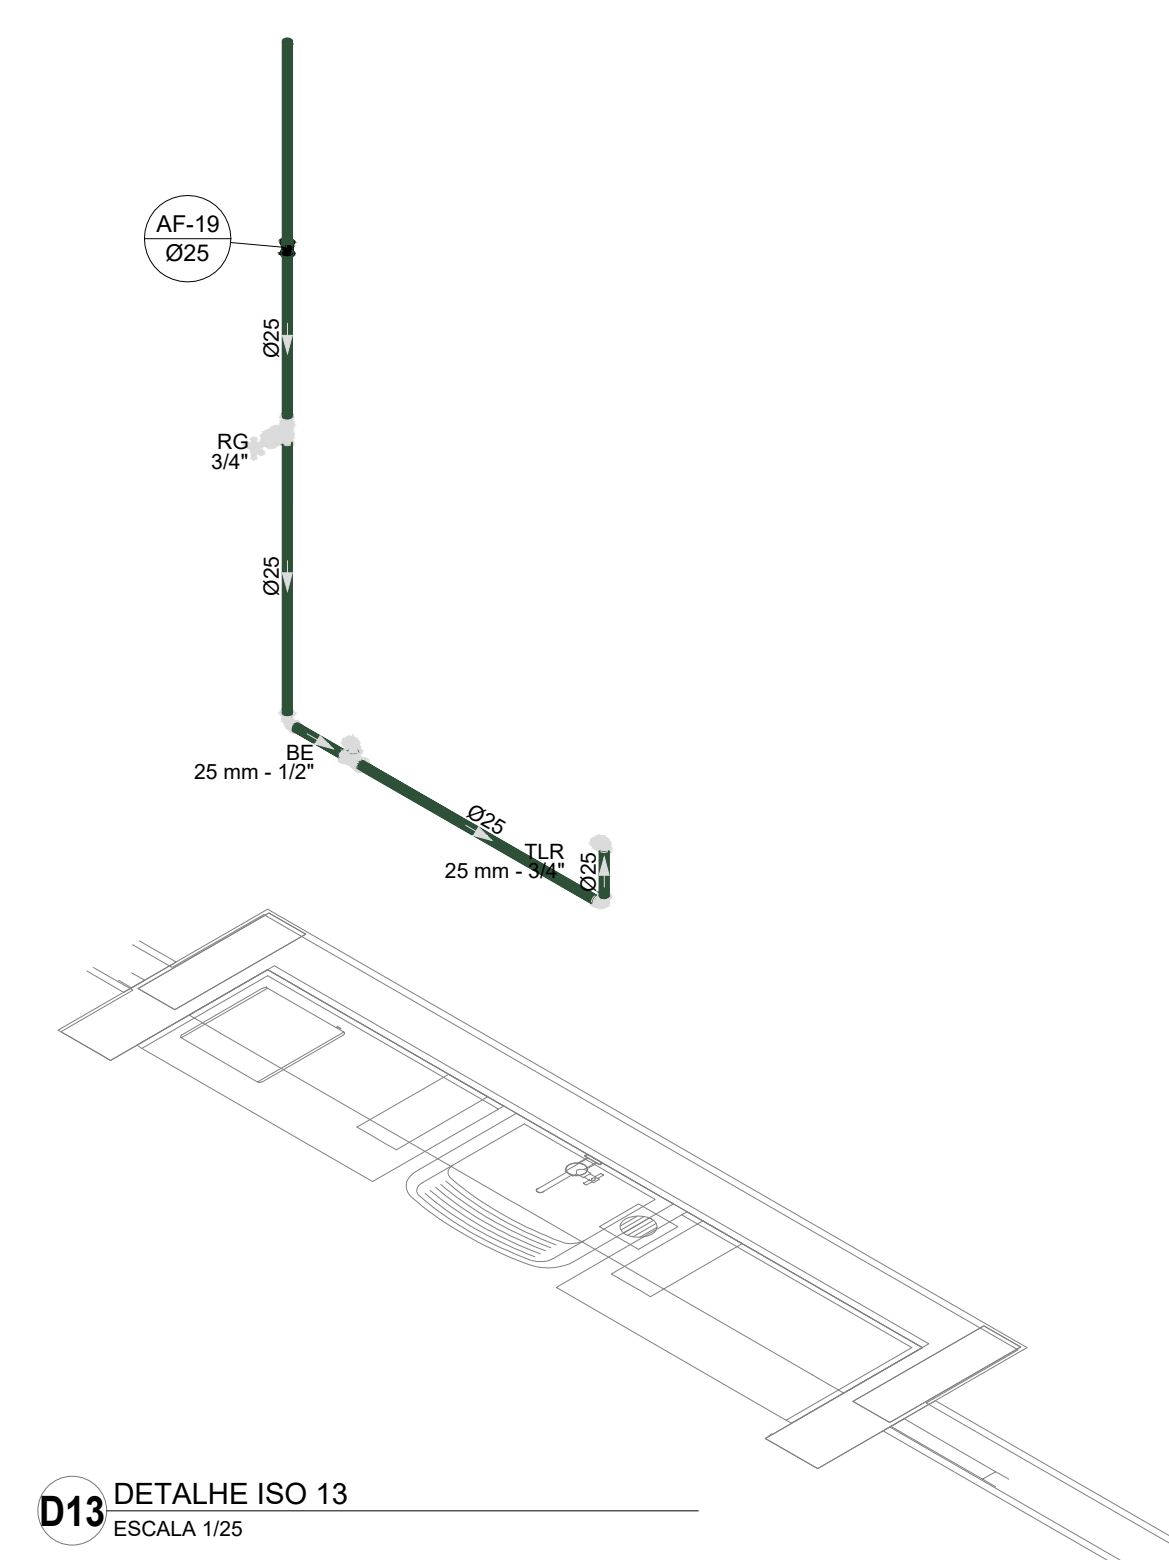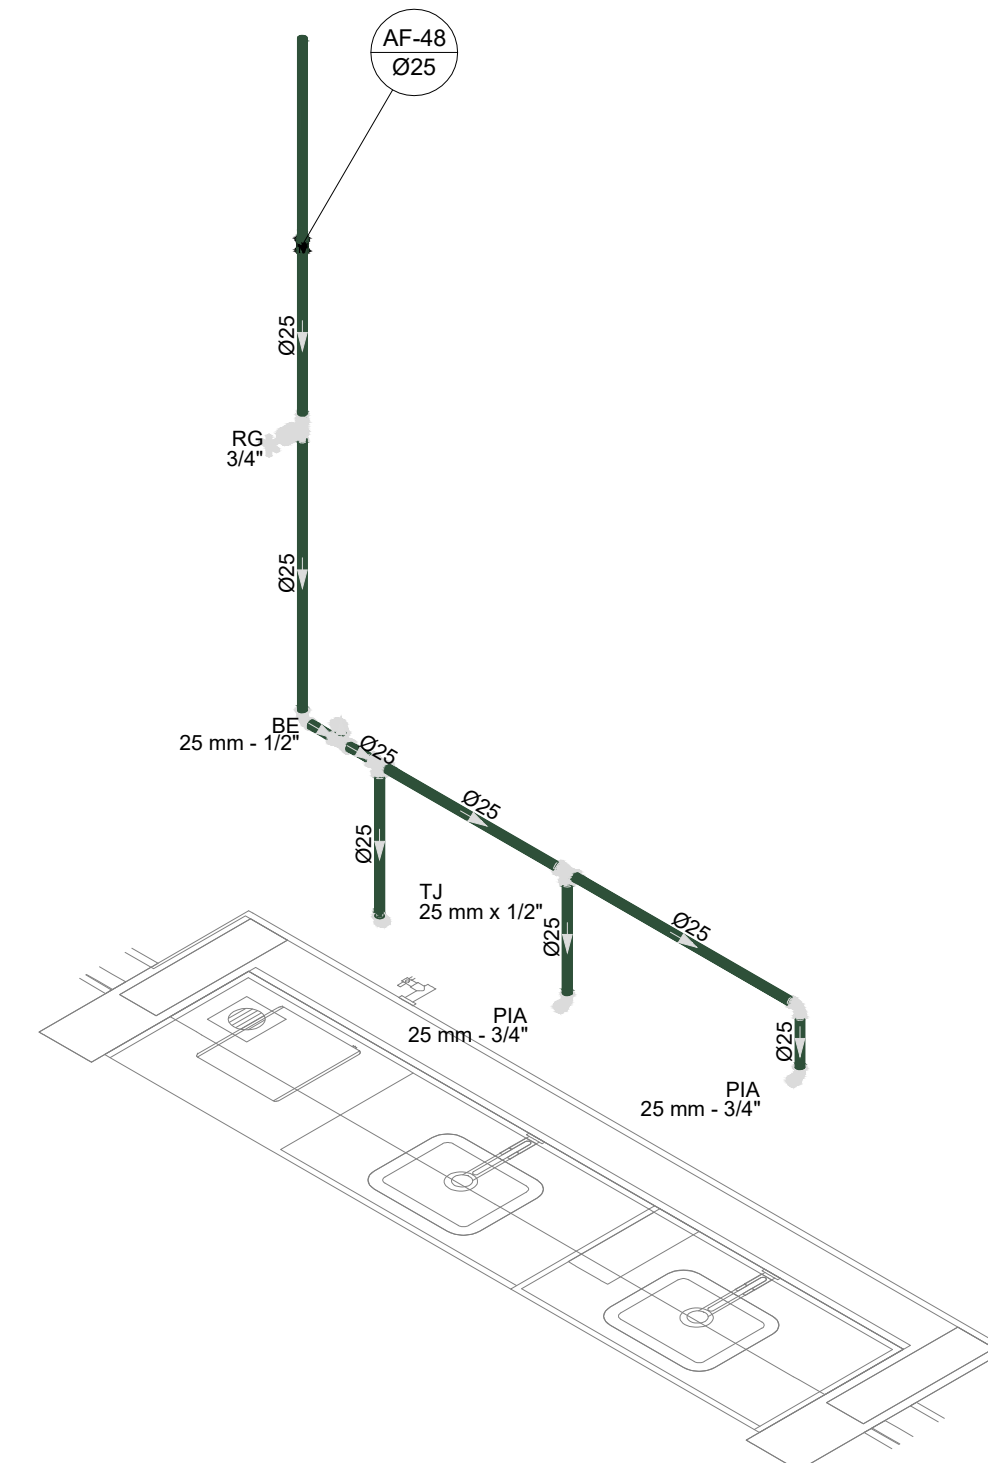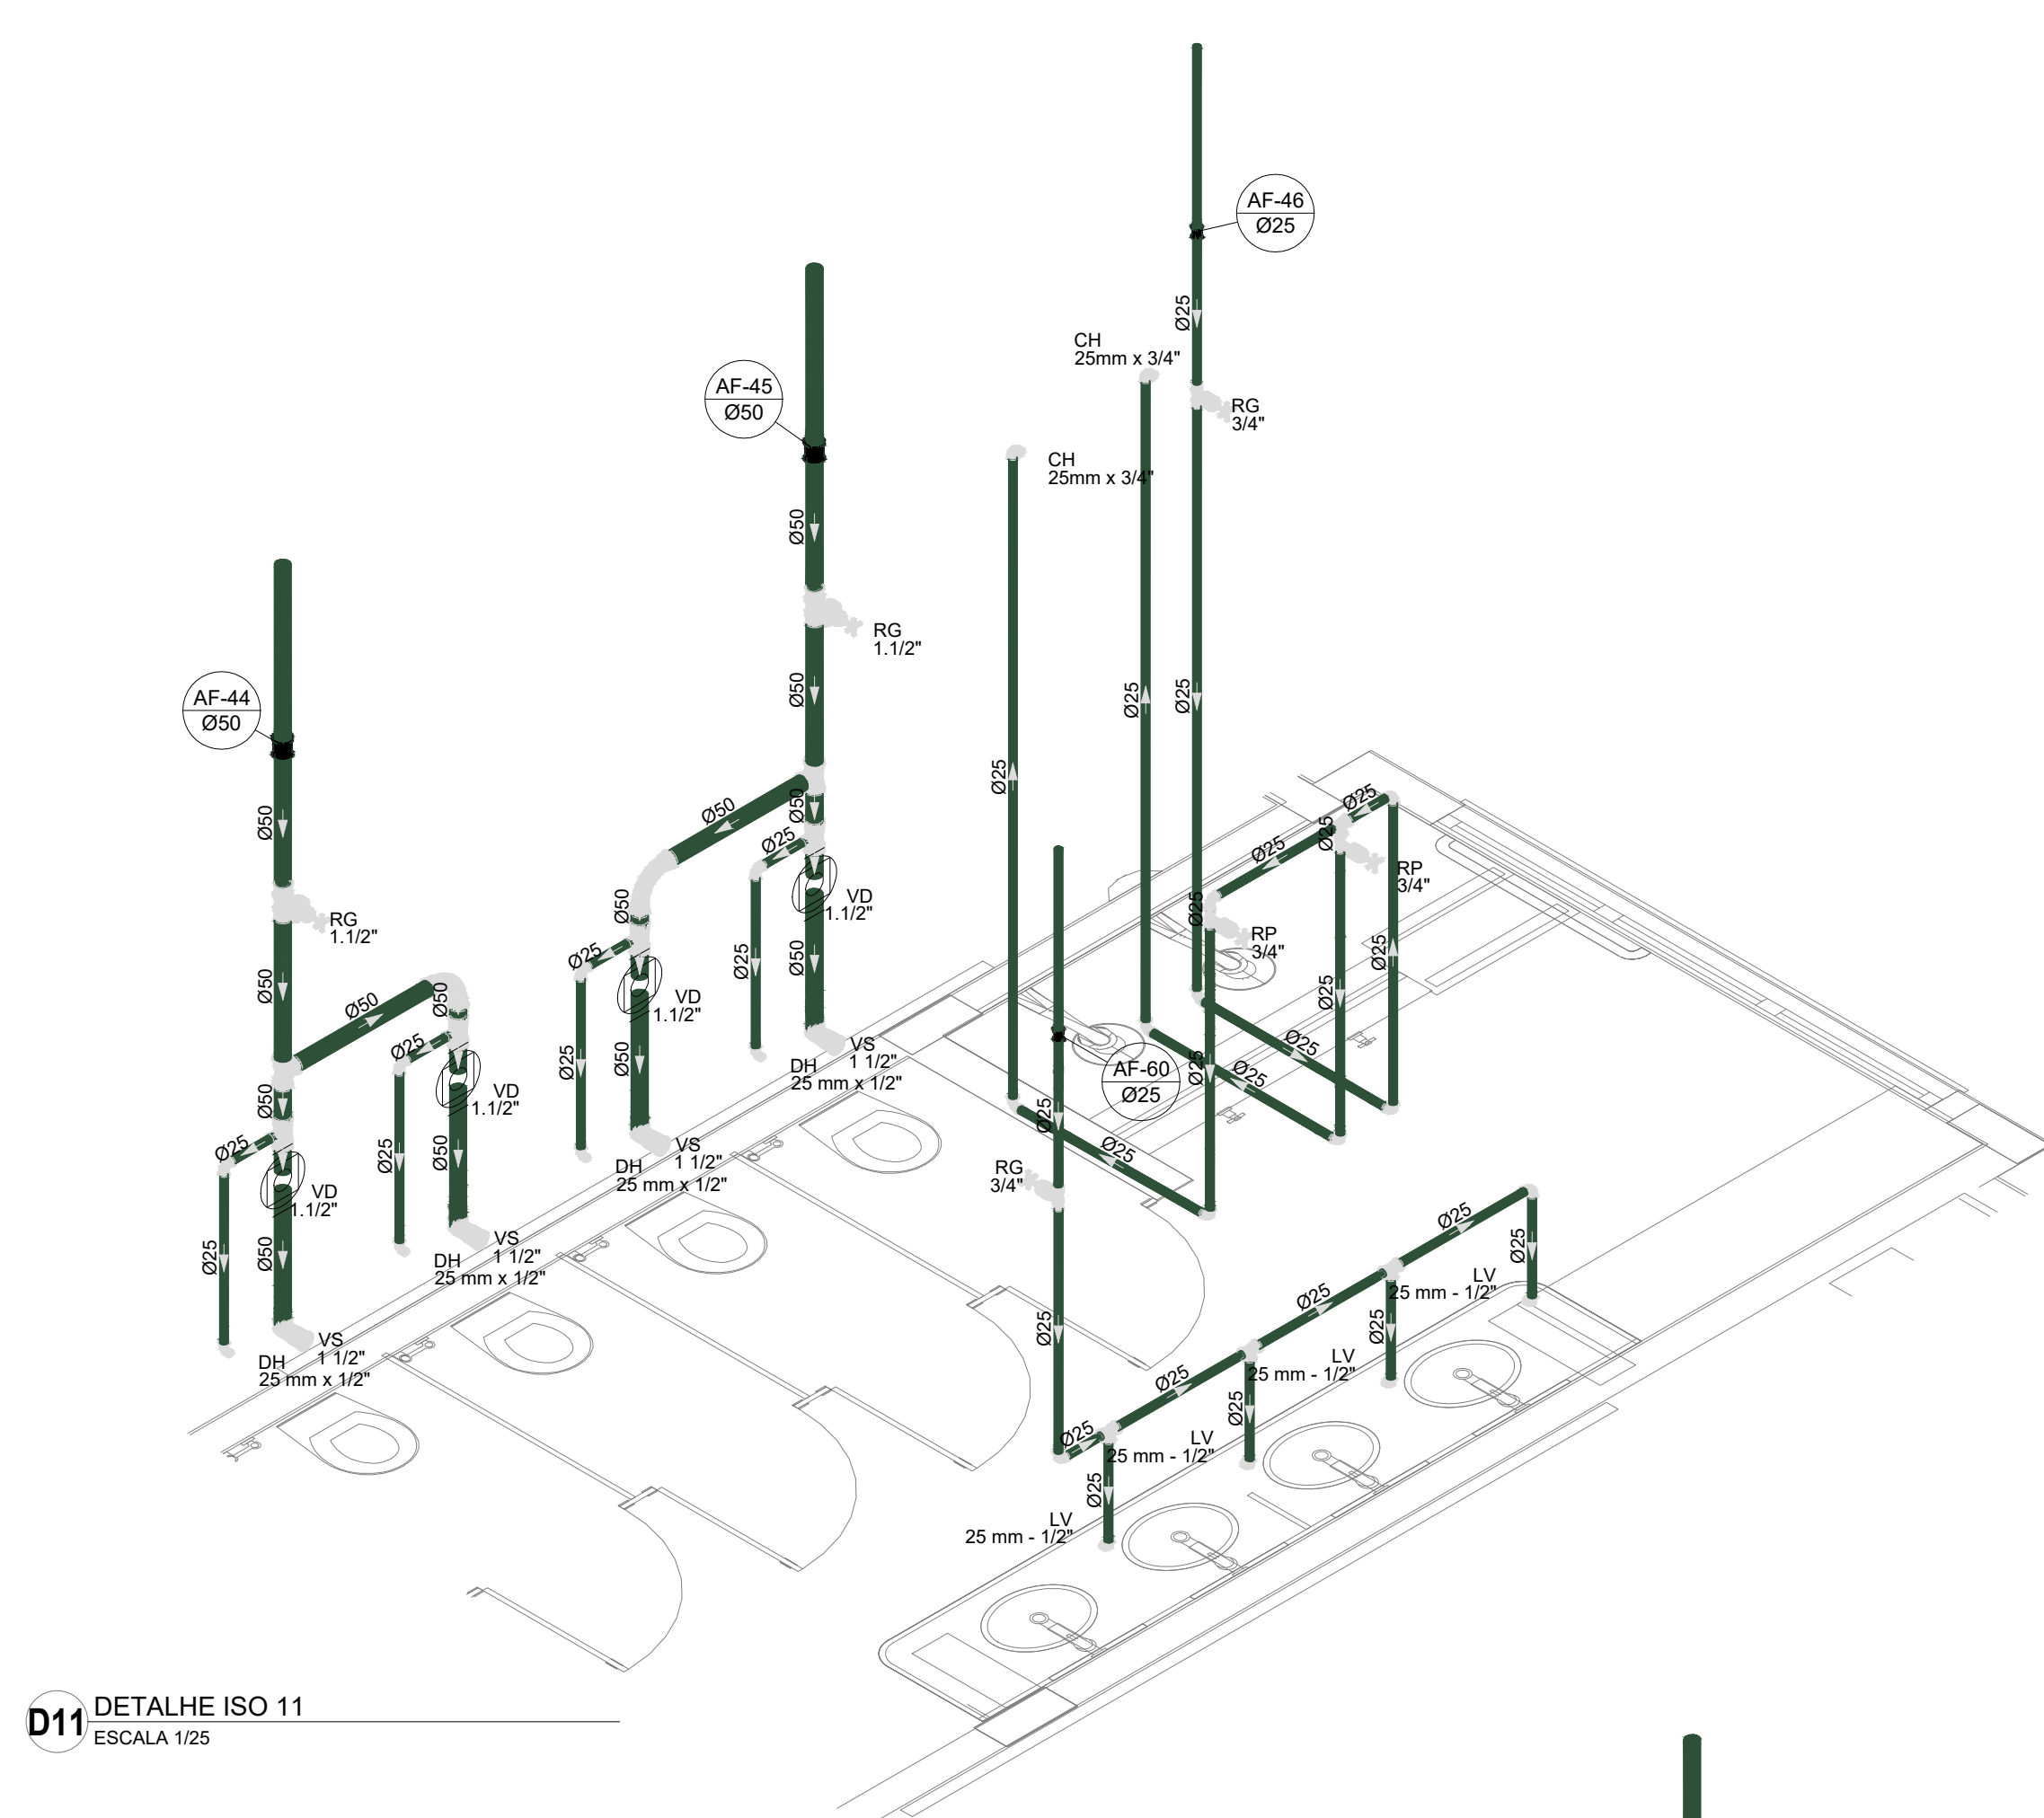


03	JANEIRO/2023	Revisão geral da disciplina conforme a atualização da arquitetura. Redimensionamento dos pontos de água fria, esgoto sanitário e pluvial para adequação da arquitetura e novo layout. Atendimento a NBR 5626/2020.
02	JANEIRO/2017	Atendimento a NBR 9050/2015; Alteração frontal de áreas: fechamento frontal, sanitários 1 e 2, altura da platibanda, mobiliário e equipamento, altura da cerâmica nos sanitários, cor dos portões dos sanitários e altura da porta PA4. Autossim: grade e quadro de cargas no caso de água, de duchas higiênicas e escaninhos pré-solda.
01	JULHO/2016	Alteração paredes - shaft para tubulação hidráulica e detalhamento; alteração da altura da platibanda.
N°	DATA	DESCRIÇÃO



D21 DETALHE ISO 21
ESCALA 1/25

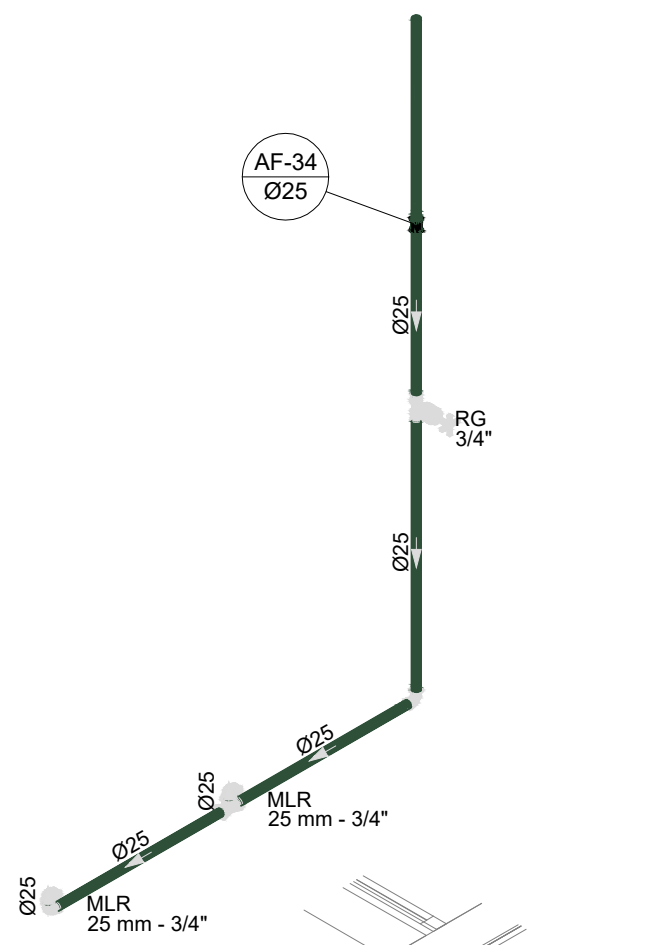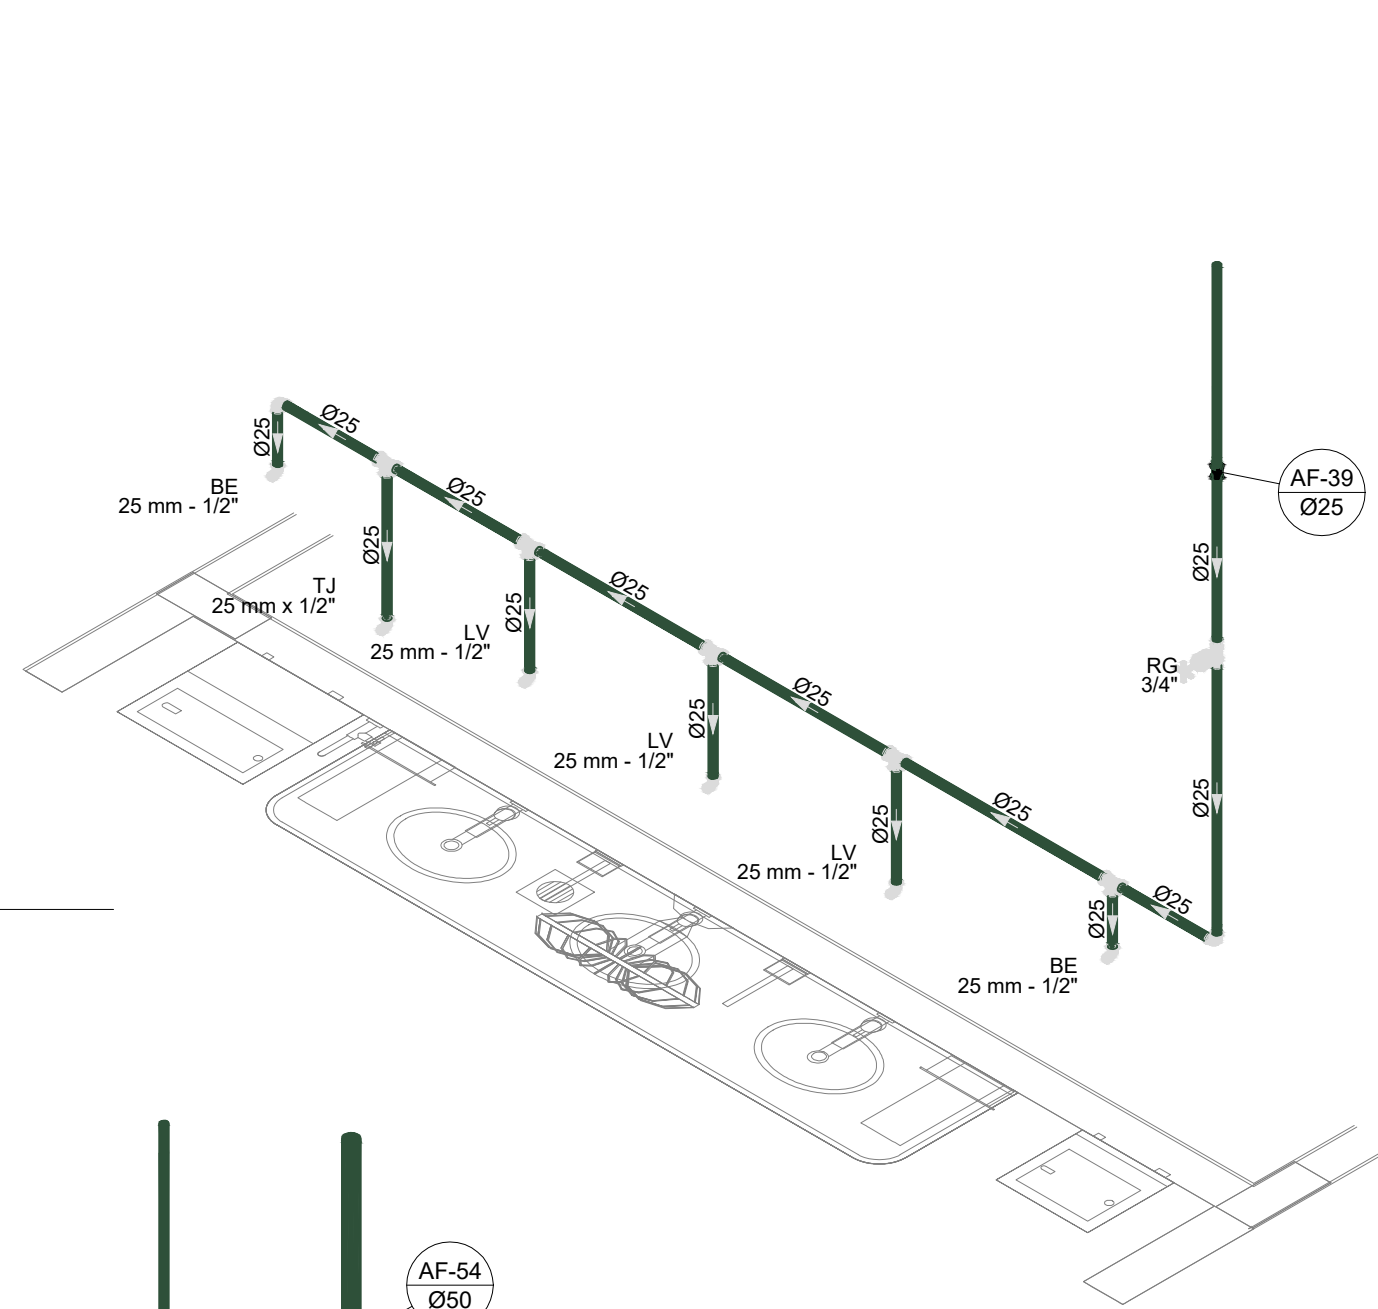


D23 DETALHE ISO 23
ESCALA 1/25

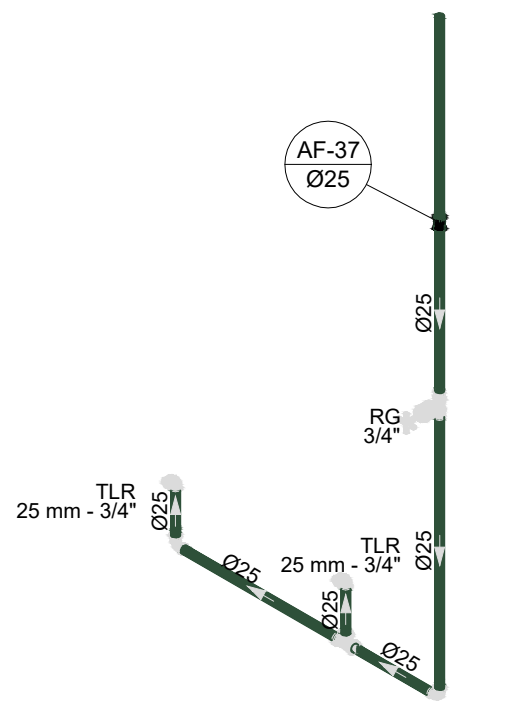



D24 DETALHE ISO 24
ESCALA 1/25

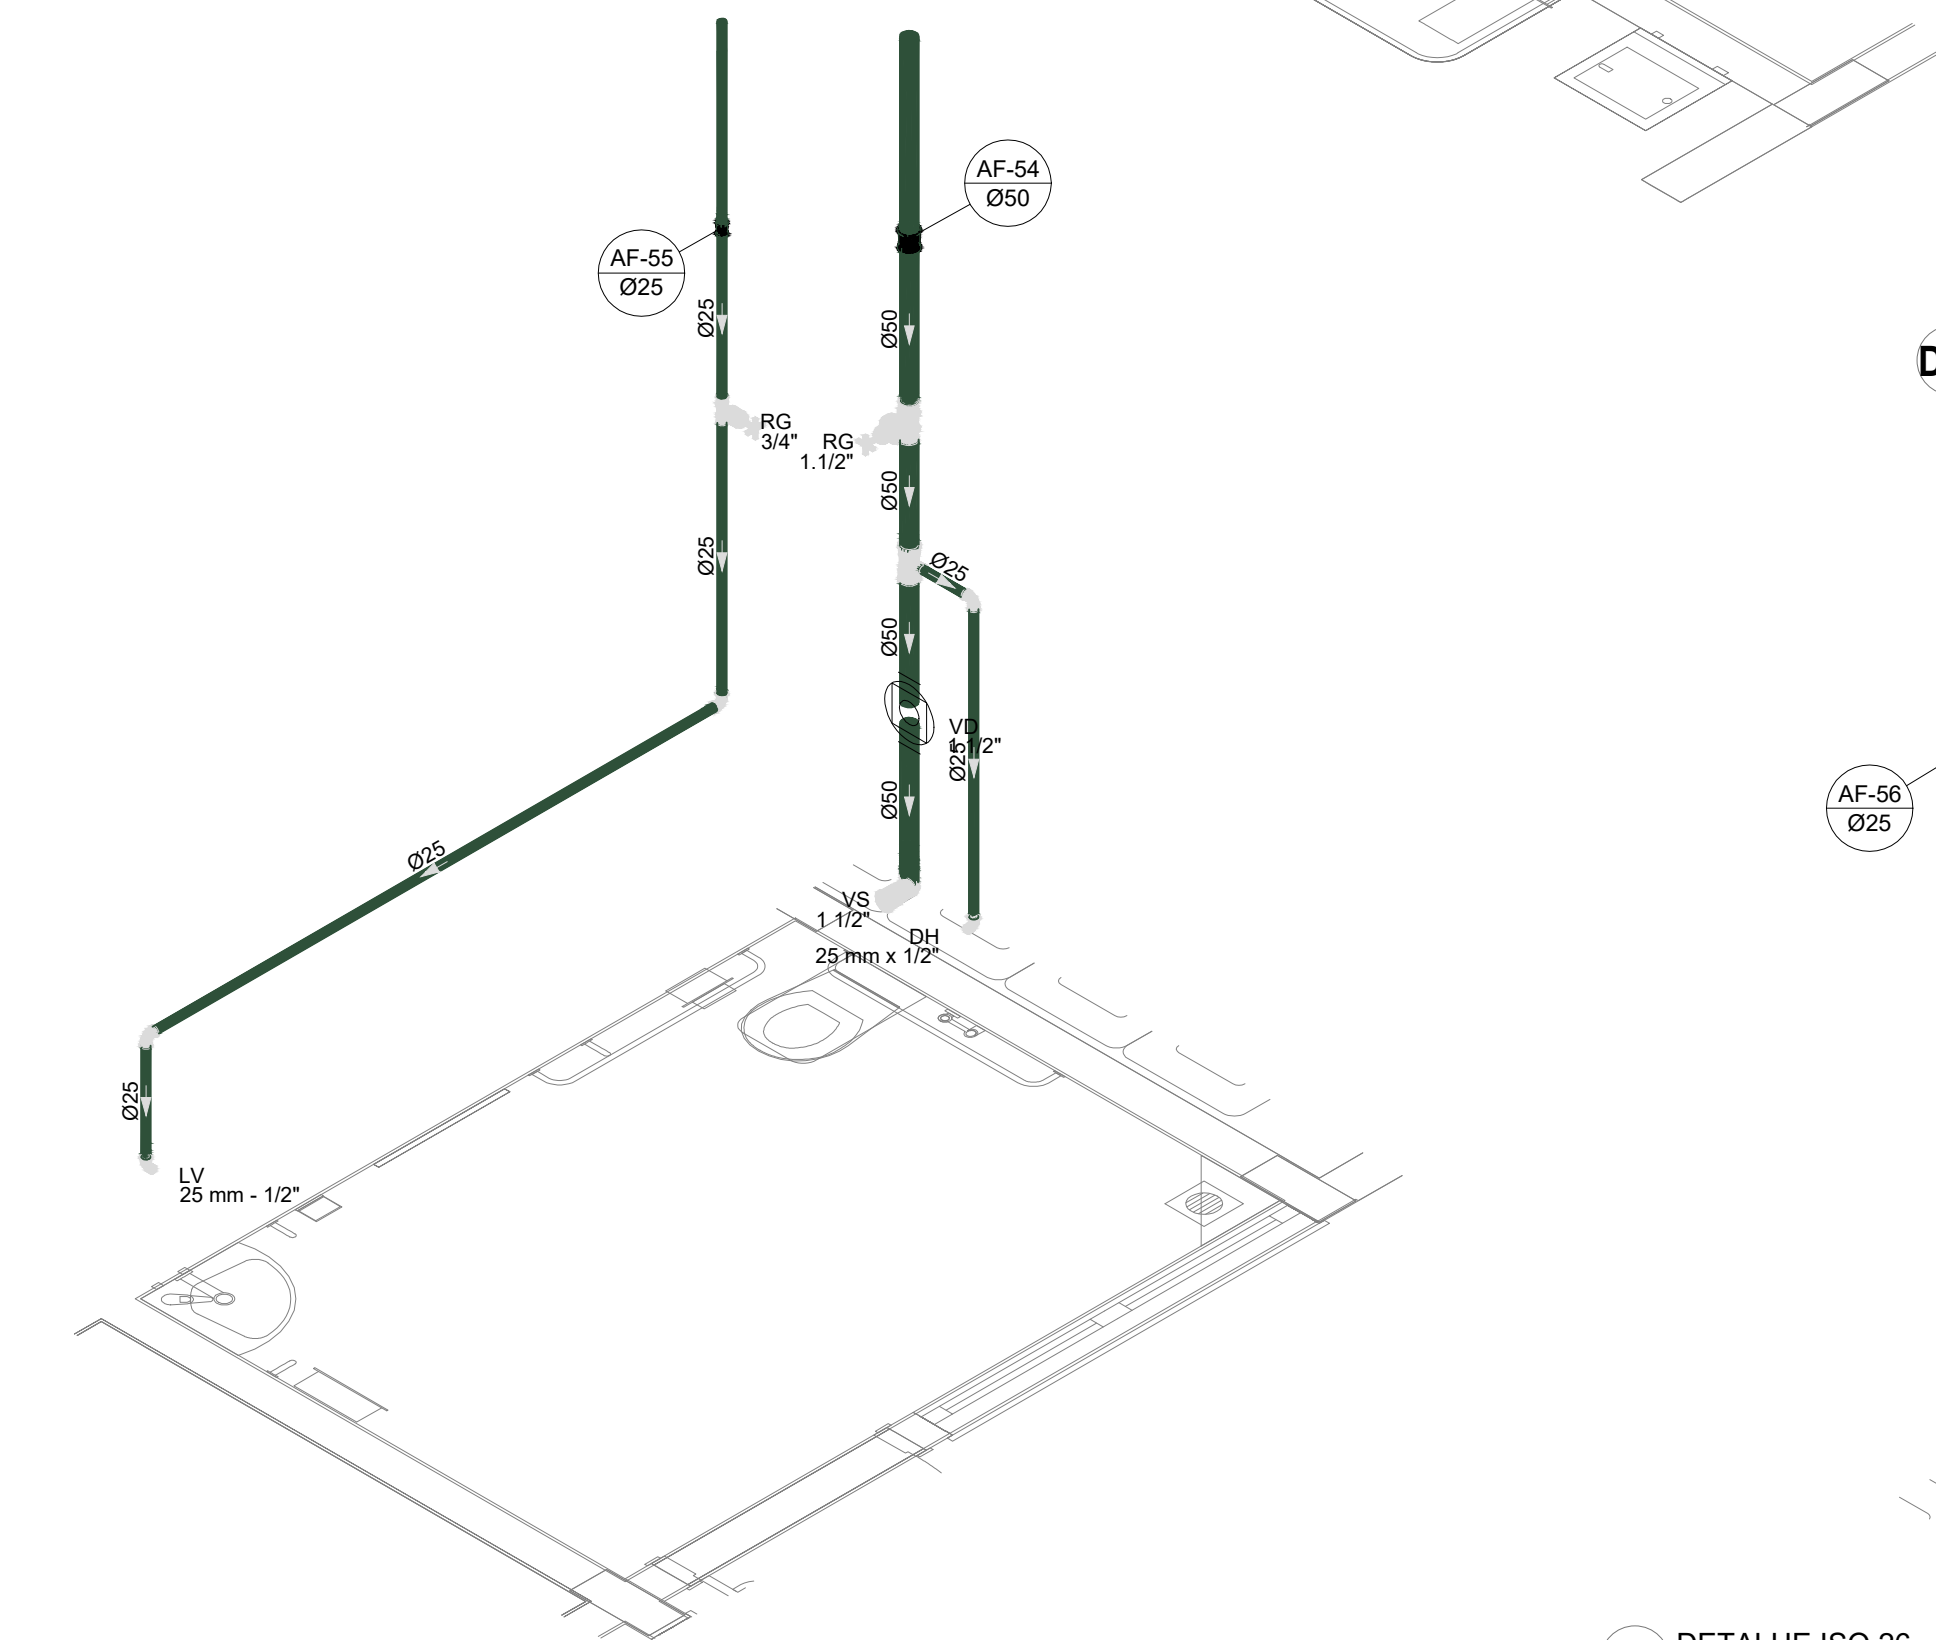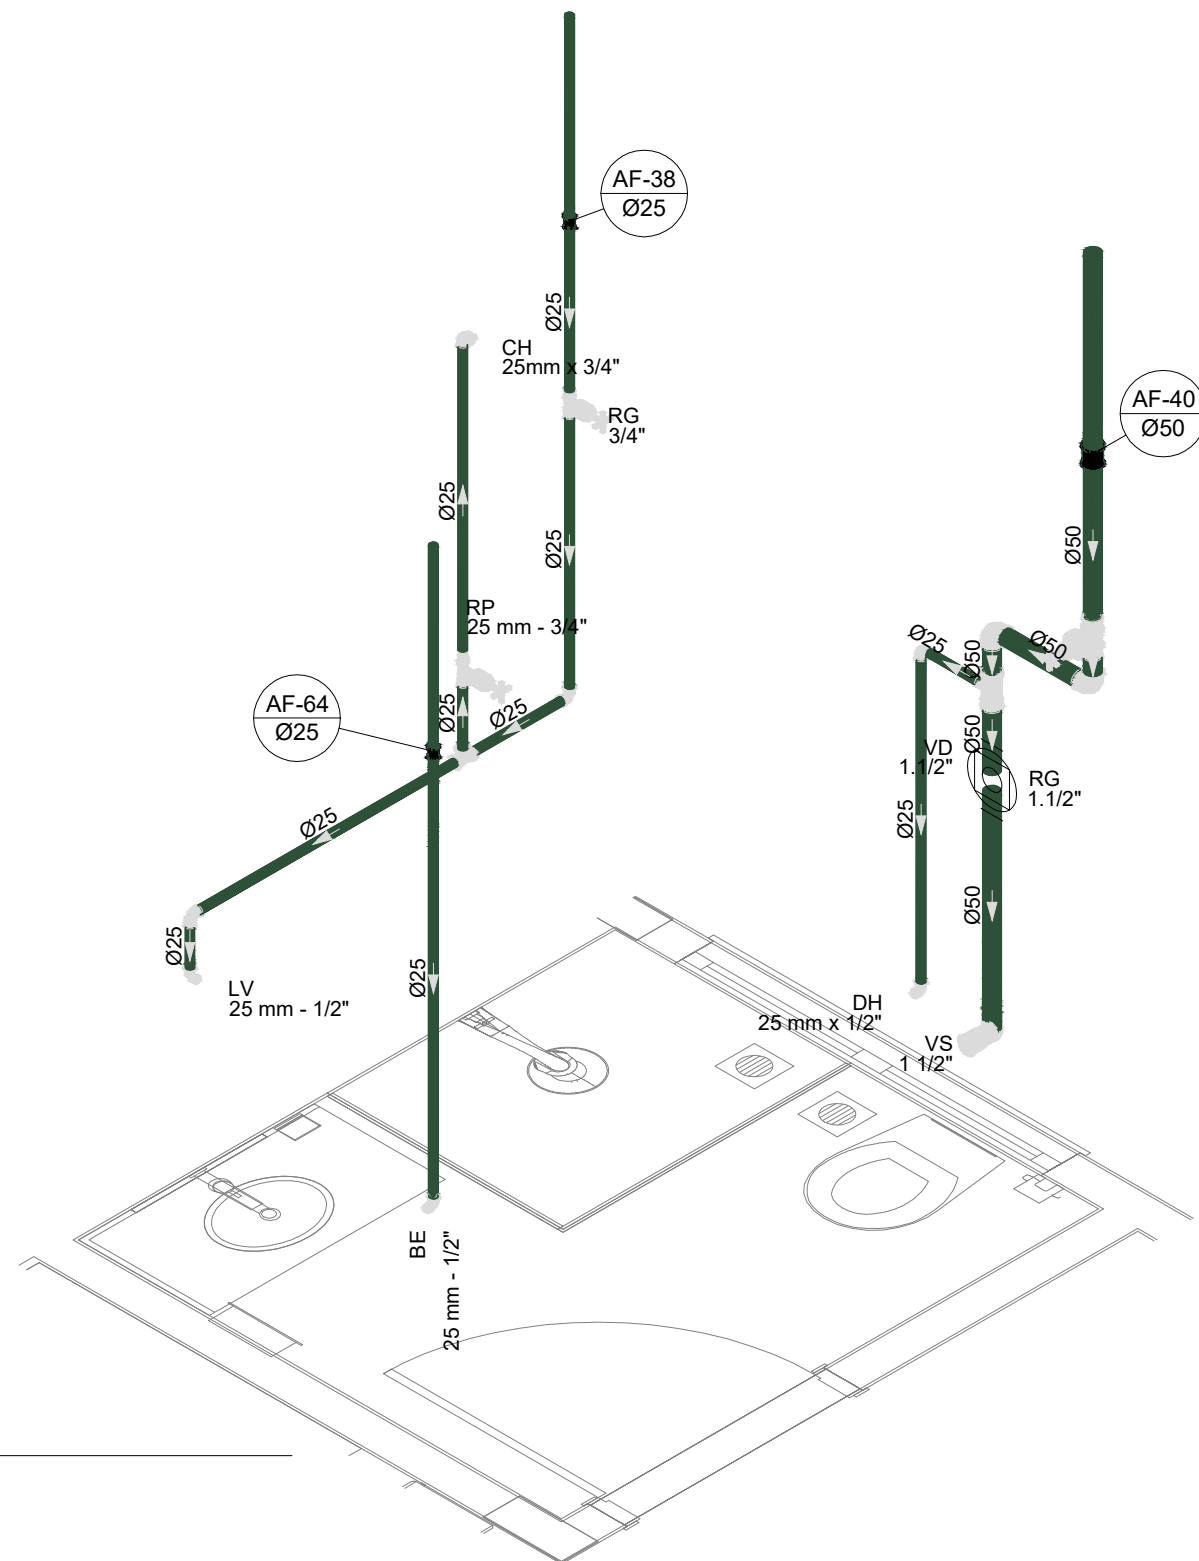


D22 DETALHE ISO 22
ESCALA 1/25

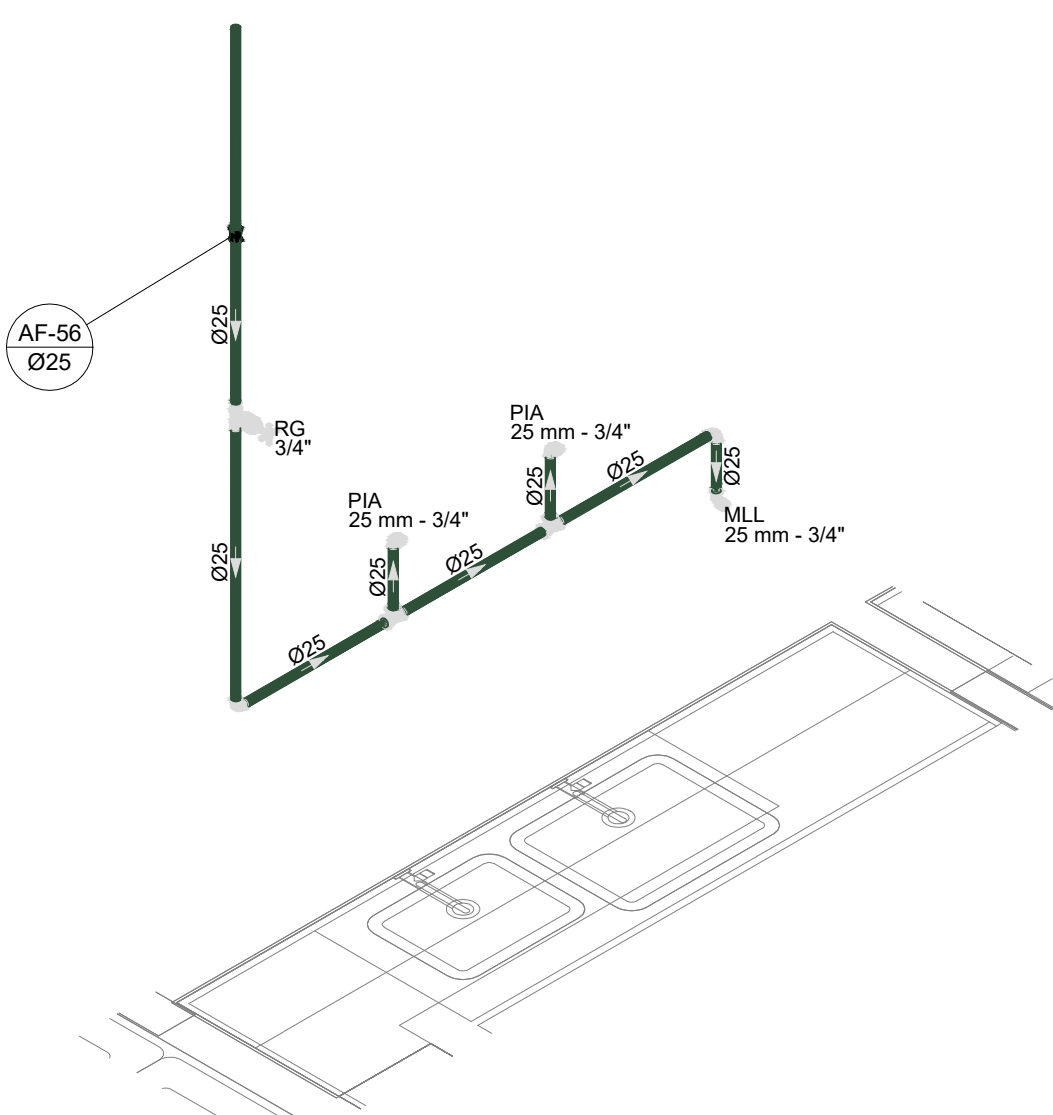

D27 DETALHE ISO 27
ESCALA 1/25

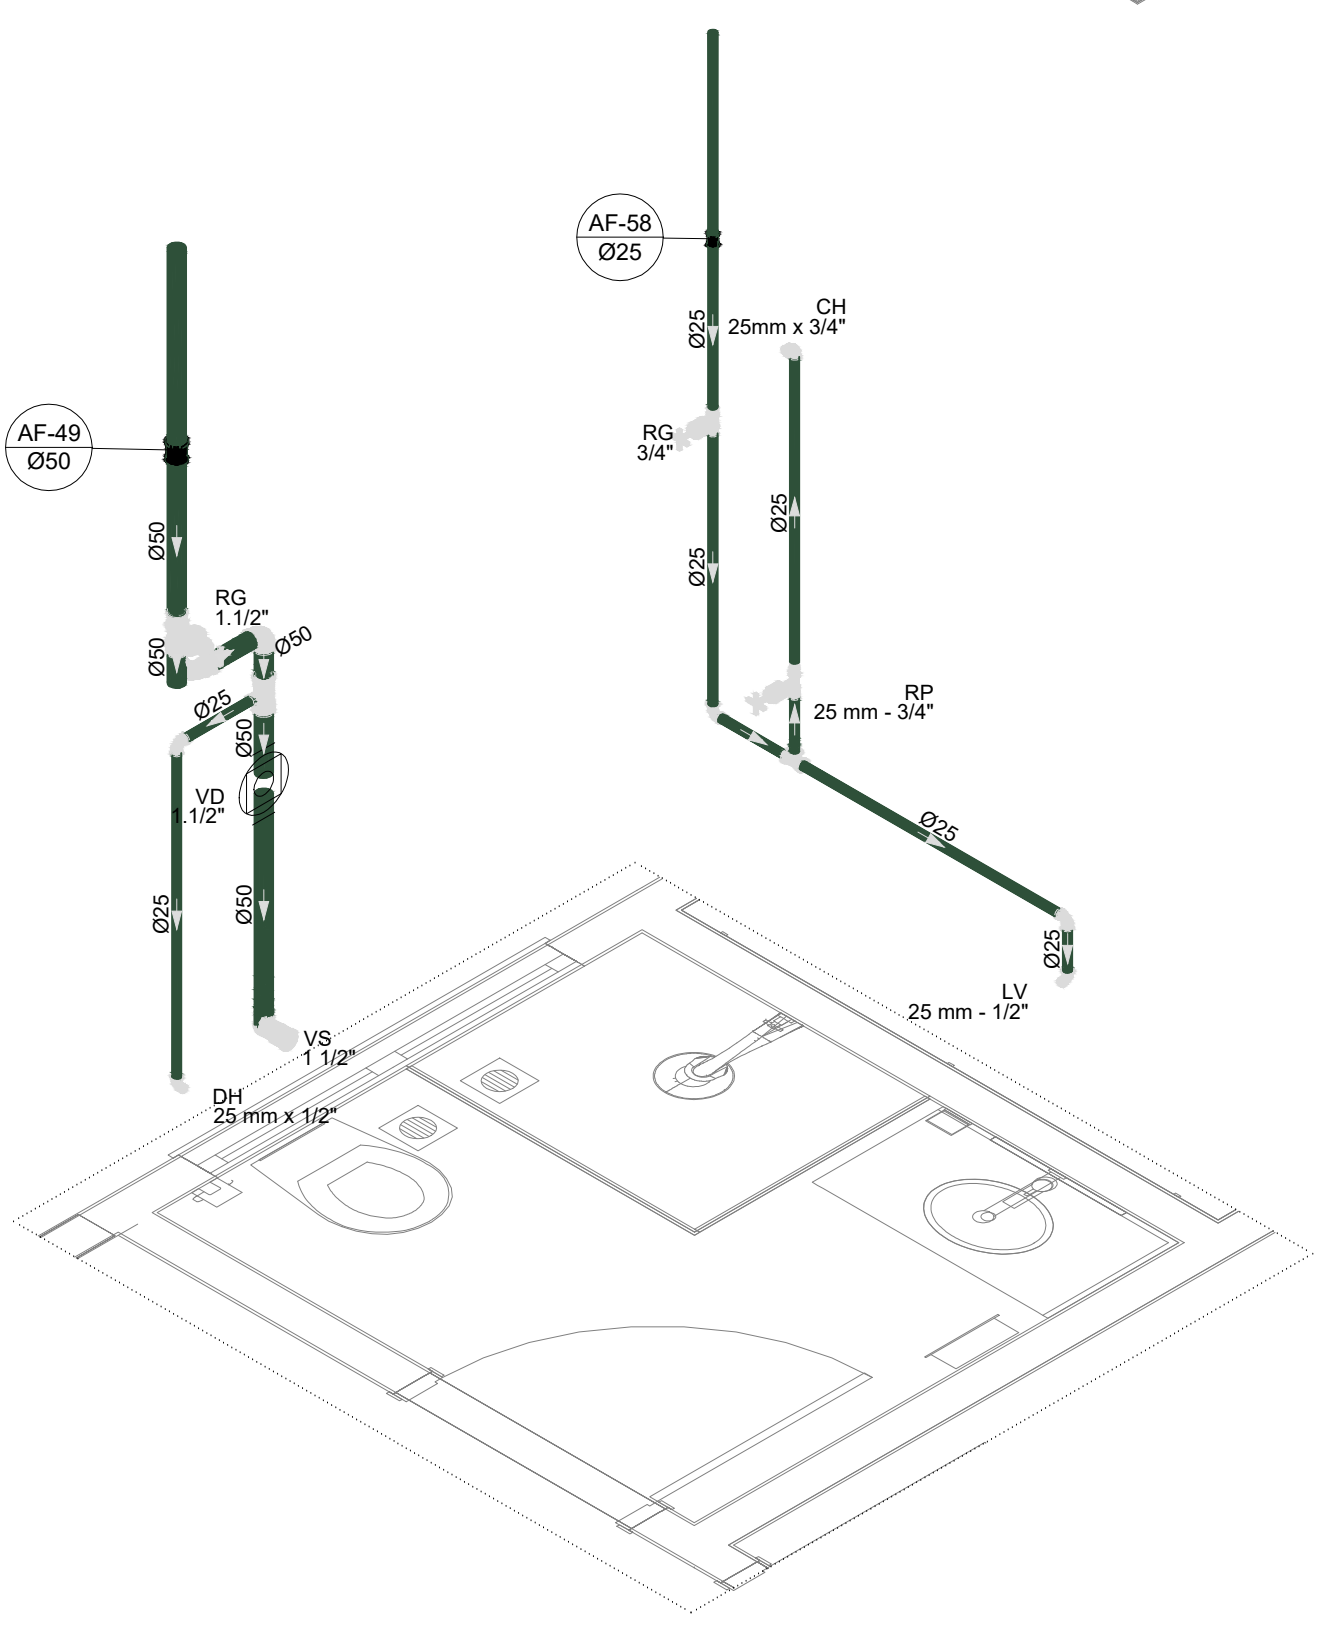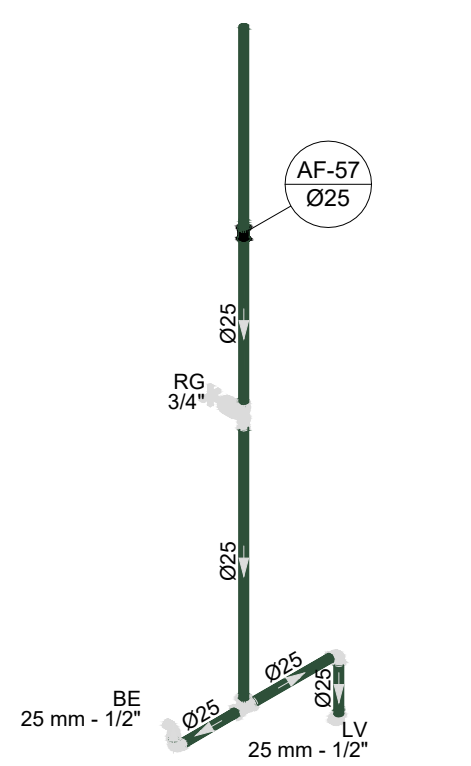


D28 DETALHE ISO 28
ESCALA 1/25

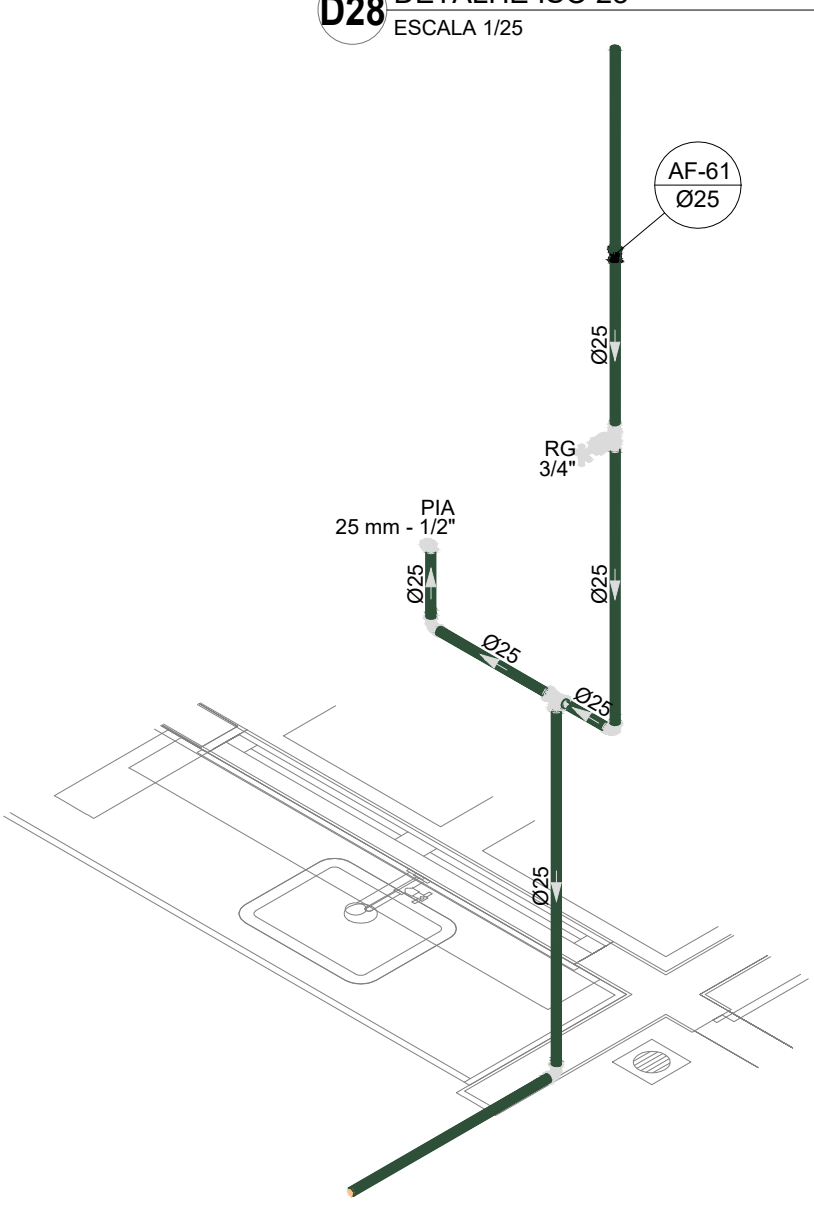


D32 DETALHE ISO 32
ESCALA 1/25


D29 DETALHE ISO 29
ESCALA 1/25

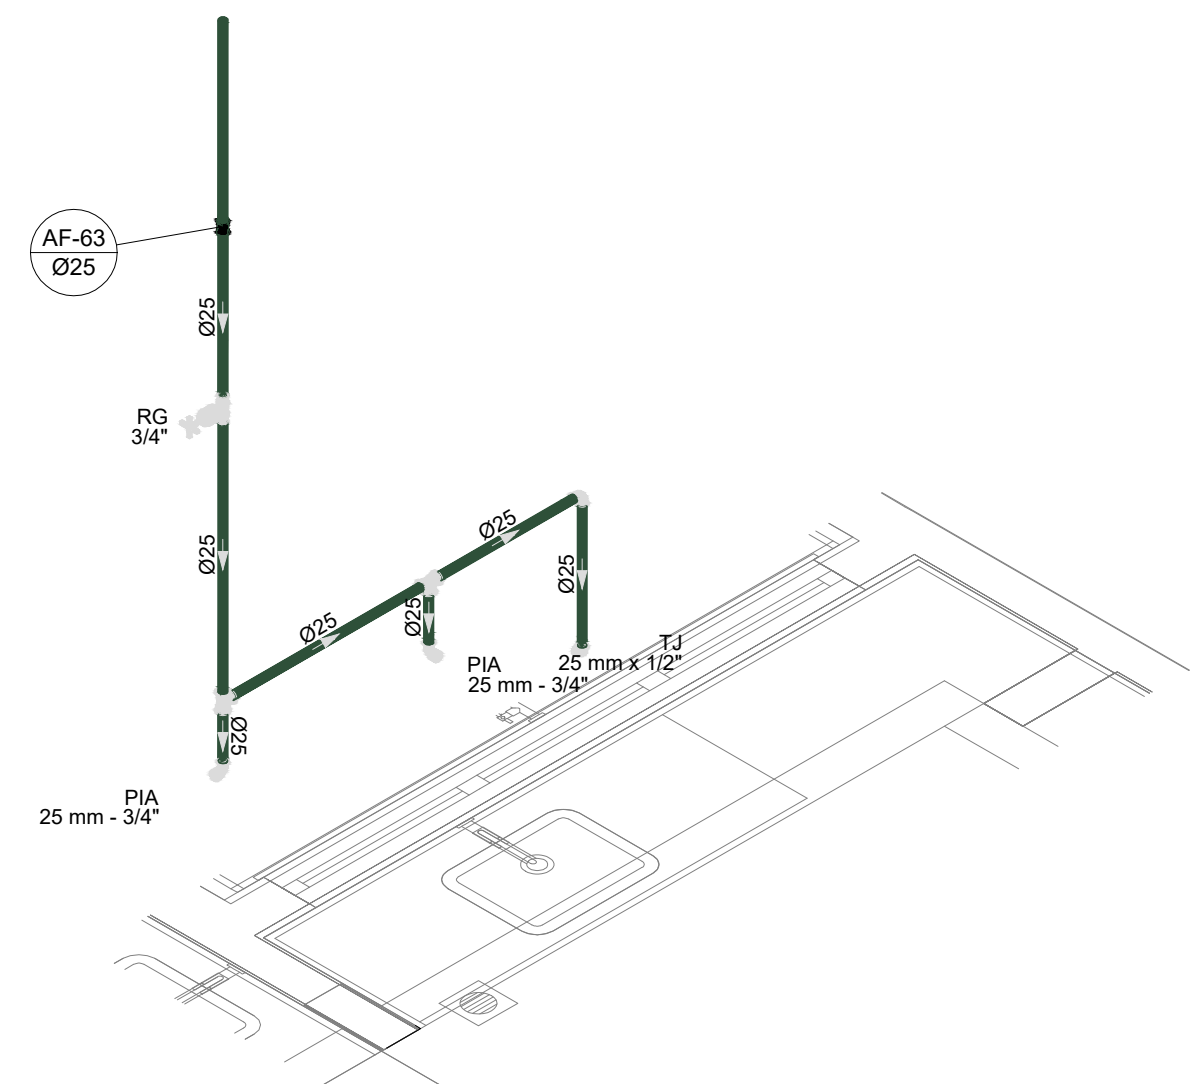

D30 DETALHE ISO 30
ESCALA 1/25

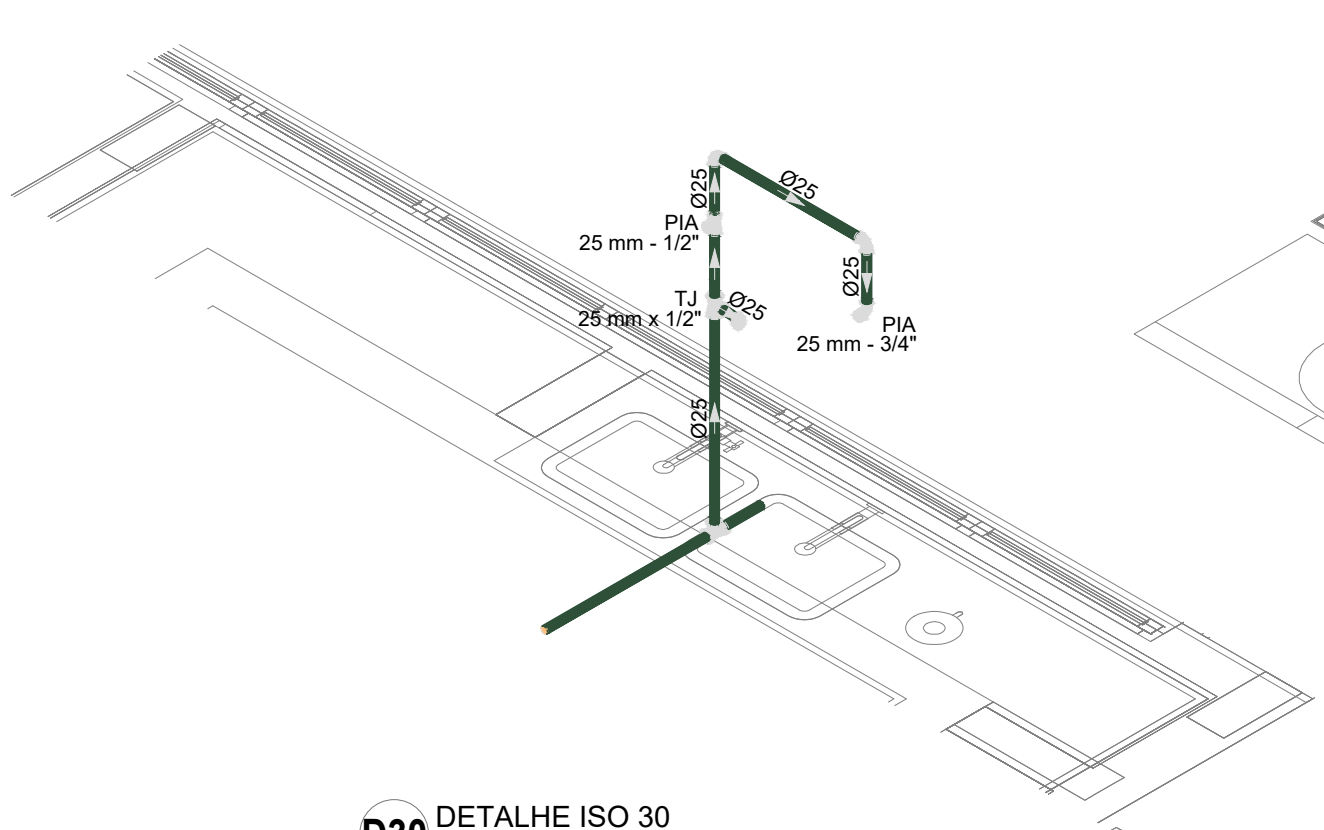

D31 DETALHE ISO 31
ESCALA 1/25

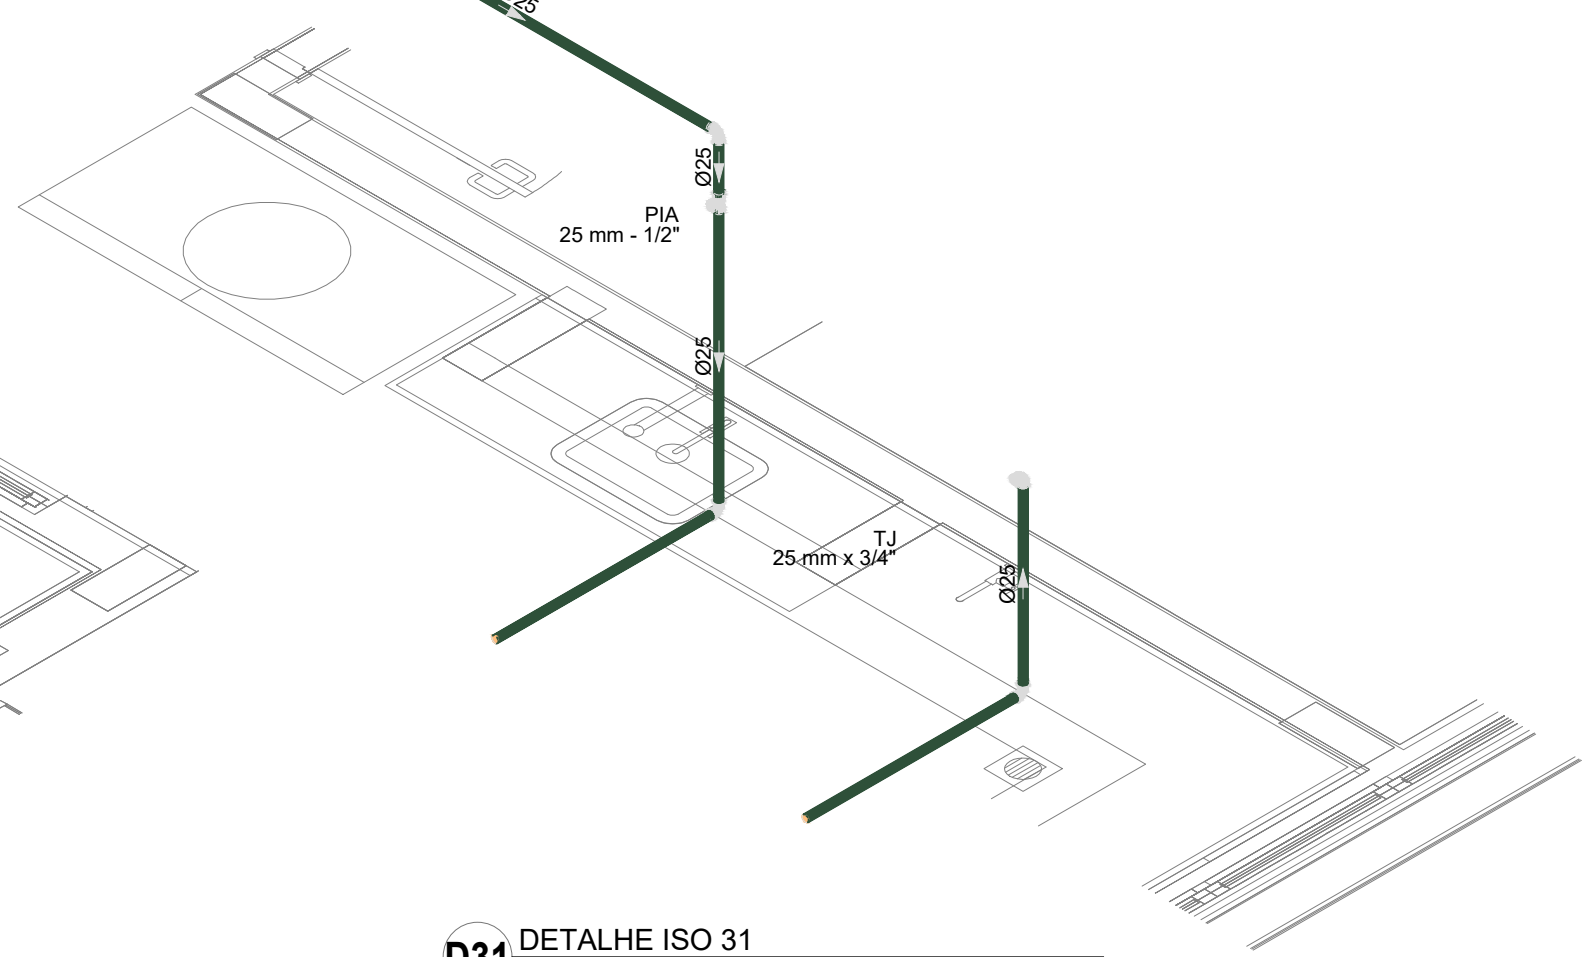


03	JANEIRO/ 2023	Revisão geral da disciplina conforme a atualização da arquitetura. Redimensionamento dos pontos de água fria, esgoto cloacal e pluvial para adequação da arquitetura e novo layout. Atendimentos a NBR 9090/2020.
02	JANEIRO/ 2017	Atendimento a NBR 9090/2015. Alteração: quadro de áreas, fechamento frontal, sanitários 1 e 2, altura da platibanda, mobiliário e equipamento, altura da cerâmica nos sanitários, cor das paredes dos sanitários e altura da porta PIA. Acréscimo: grade e quadro de cargas no castelo d'água, de duchas higiênicas e escaninhos pré-escola.
01	JULHO/ 2016	Alteração paredes - shaft para tubulação hidráulica e detalhamento; alteração da altura da platibanda.
Nº	DATA	DESCRIÇÃO


CONTROLE DE REVISÕES

PROJETO PADRÃO - FNE	
PROPRIETÁRIO:	
ENDEREÇO:	
MUNICÍPIO - UF:	
PROPRIETÁRIO:	
RESP. TÉCNICO:	CAU / CREA
AUTOR DO PROJETO:	CAU / CREA
APROVAÇÕES	CAU / CREA
OBSERVAÇÕES:	
CRECHE PRÉ-ESCOLA - TIPO 1	
PROJETO DE ÁGUA FRIA	
COORDENAÇÃO	DETALHES ISOMÉTRICOS
CGEST - Coordenação Geral de Infraestrutura Educacional	DETALHE ISO 21 AO ISO 32
REVISÃO	ESCALA
R.00 R.03	1:25
R.01	DATA EMISSÃO
R.02	JAN/2023
PRONCHIA	
07/15	


D34 DETALHE ISO 34
ESCALA 1/75

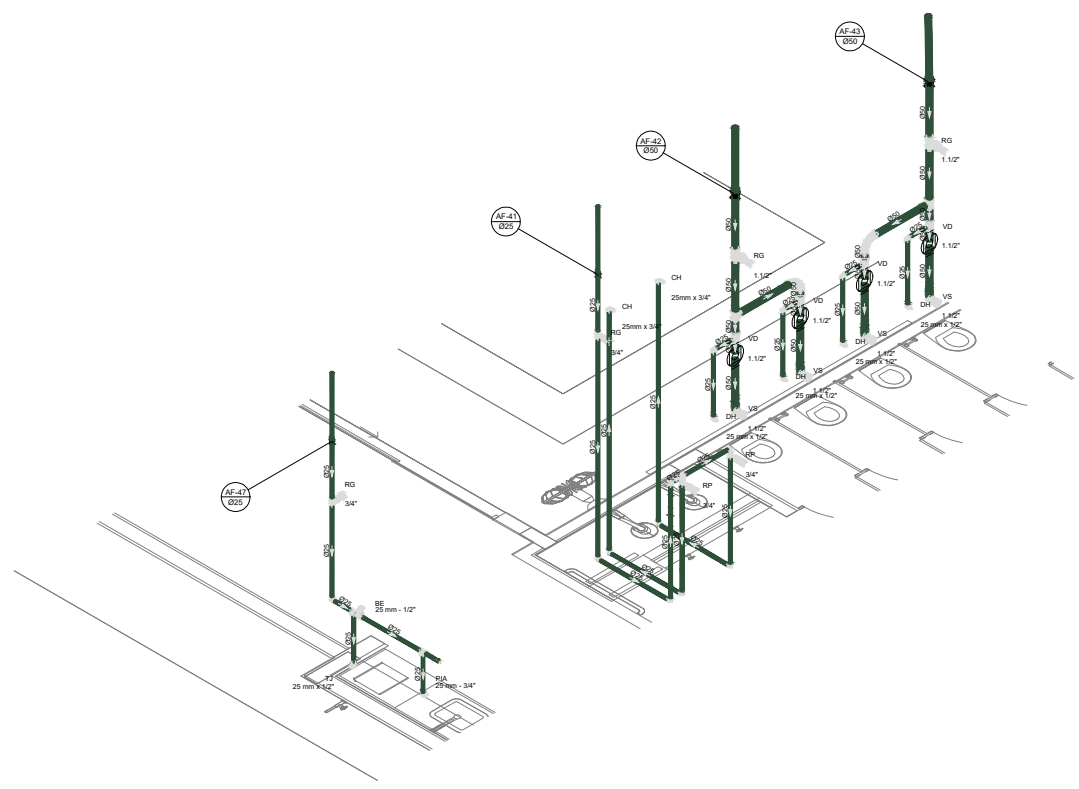


D35 DETALHE ISO 35
ESCALA 1/75

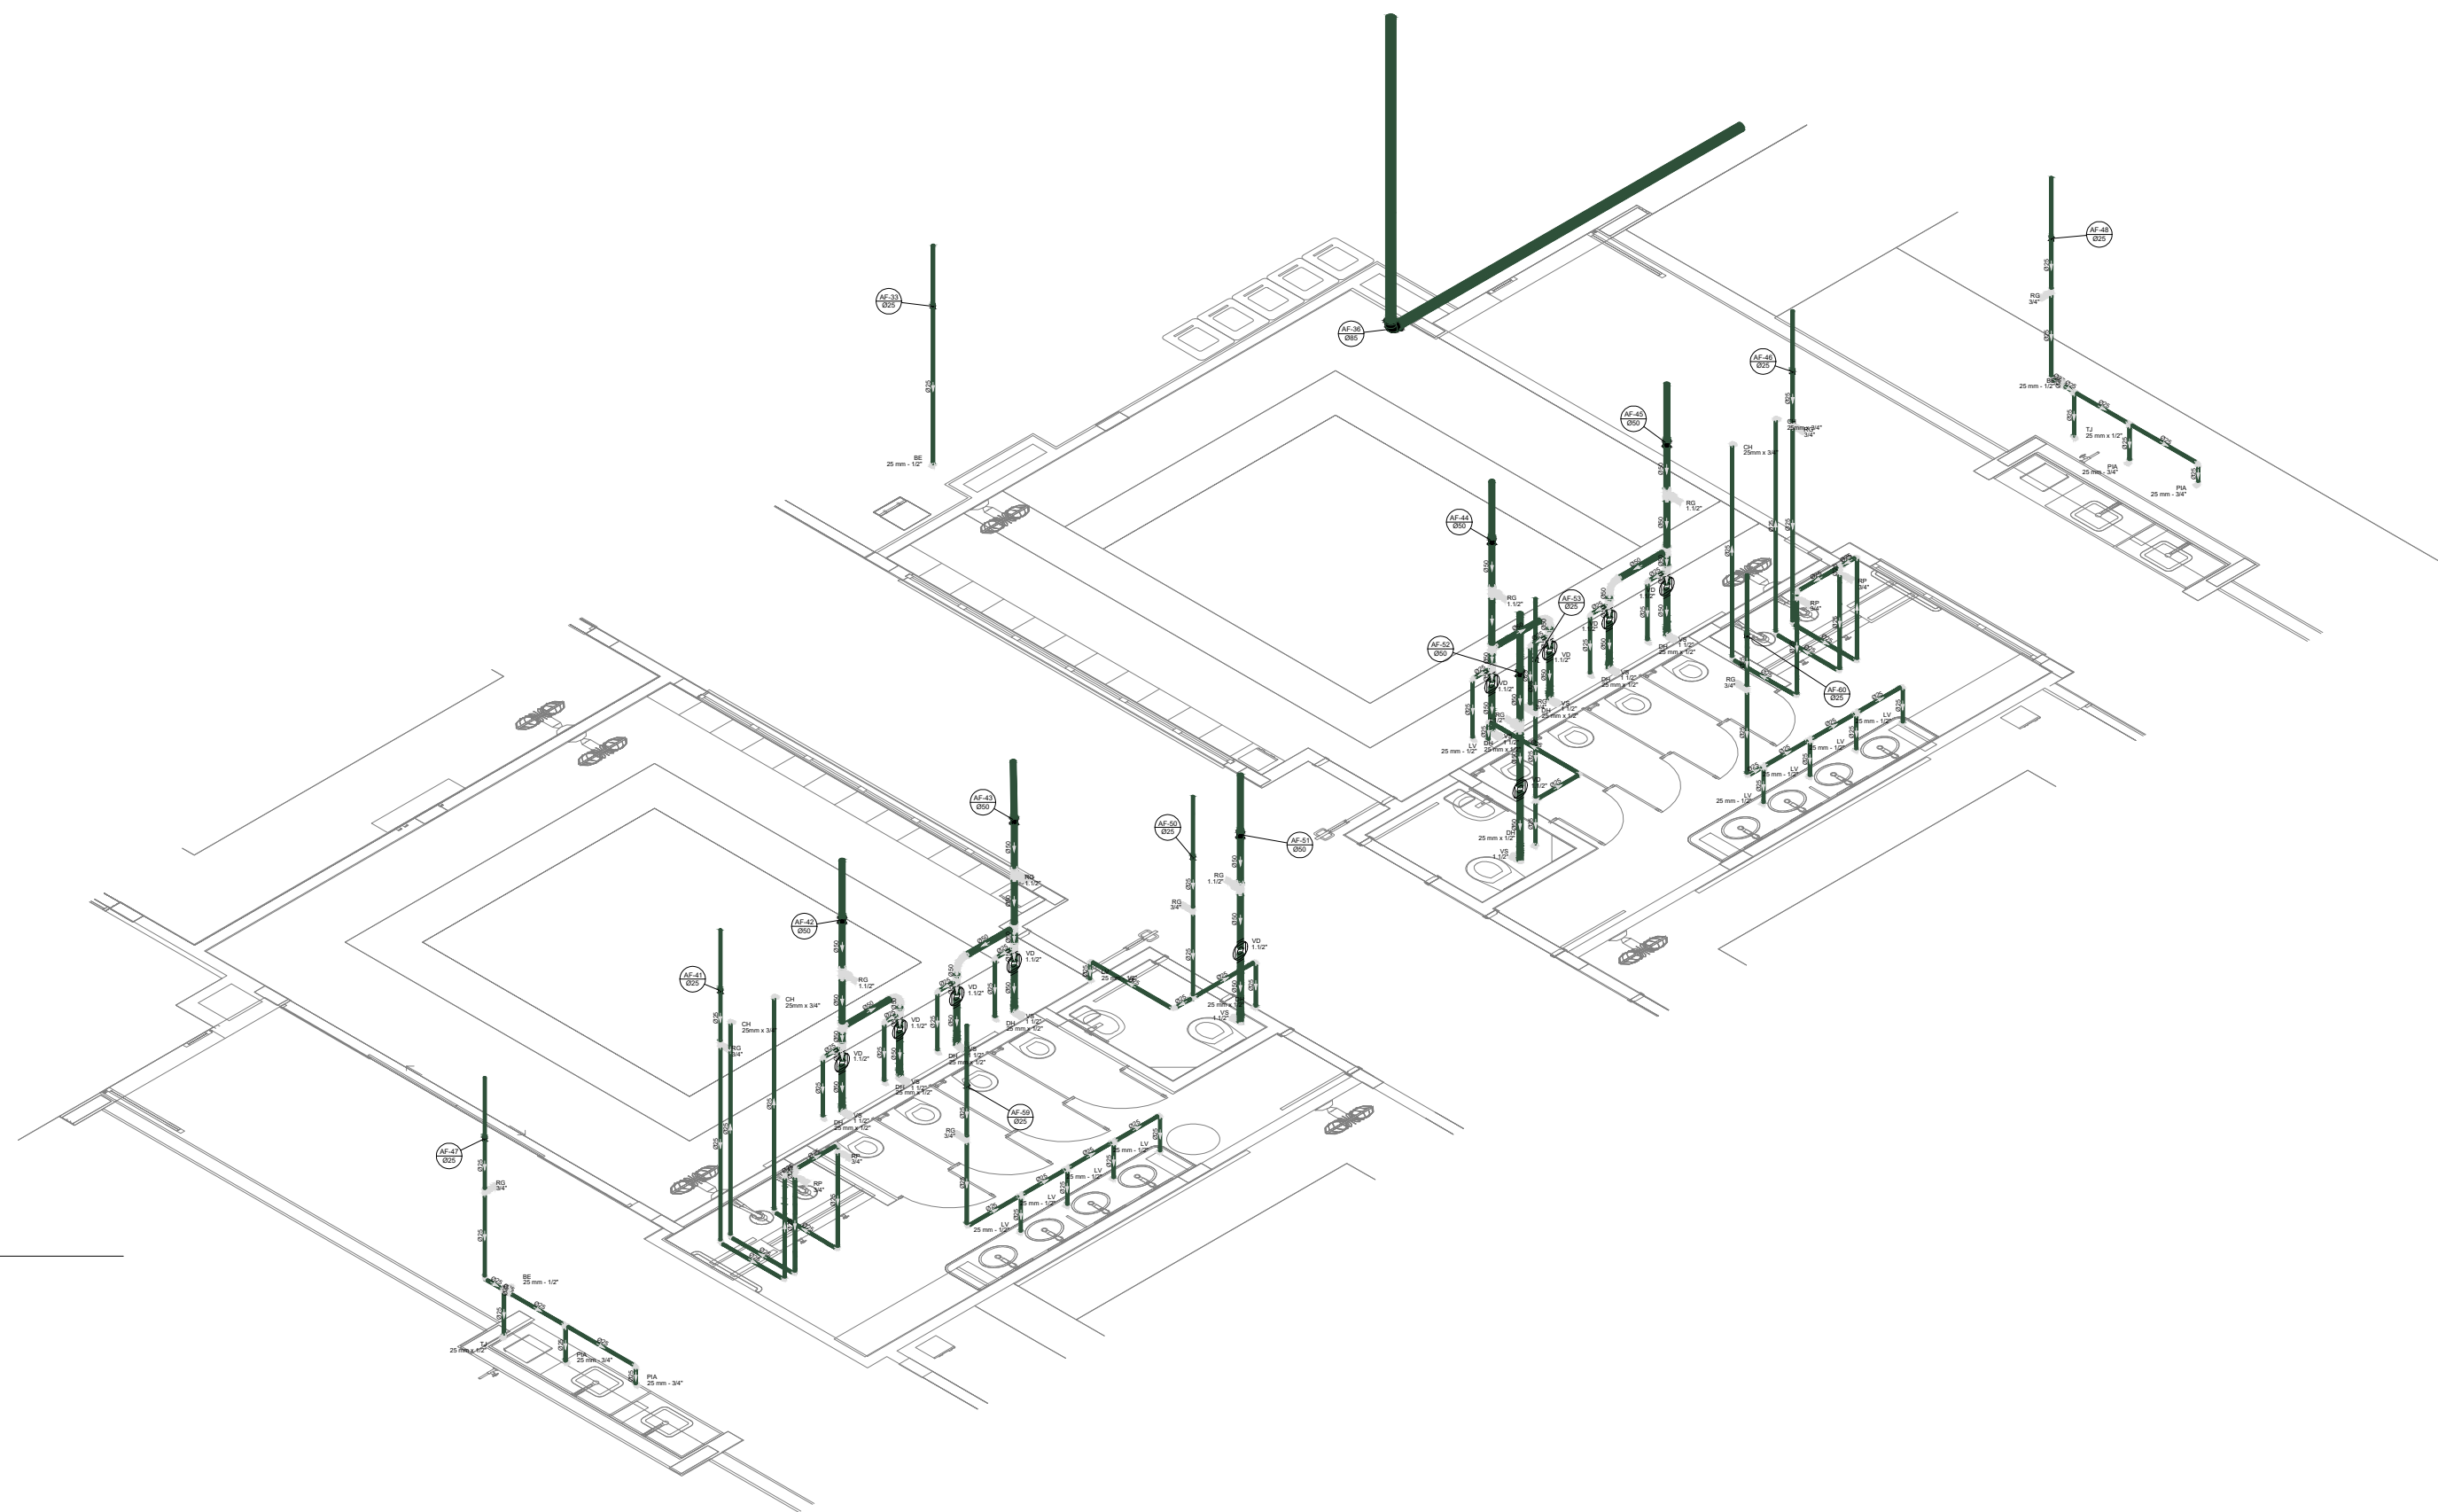

D36 DETALHE ISO 36
ESCALA 1/75

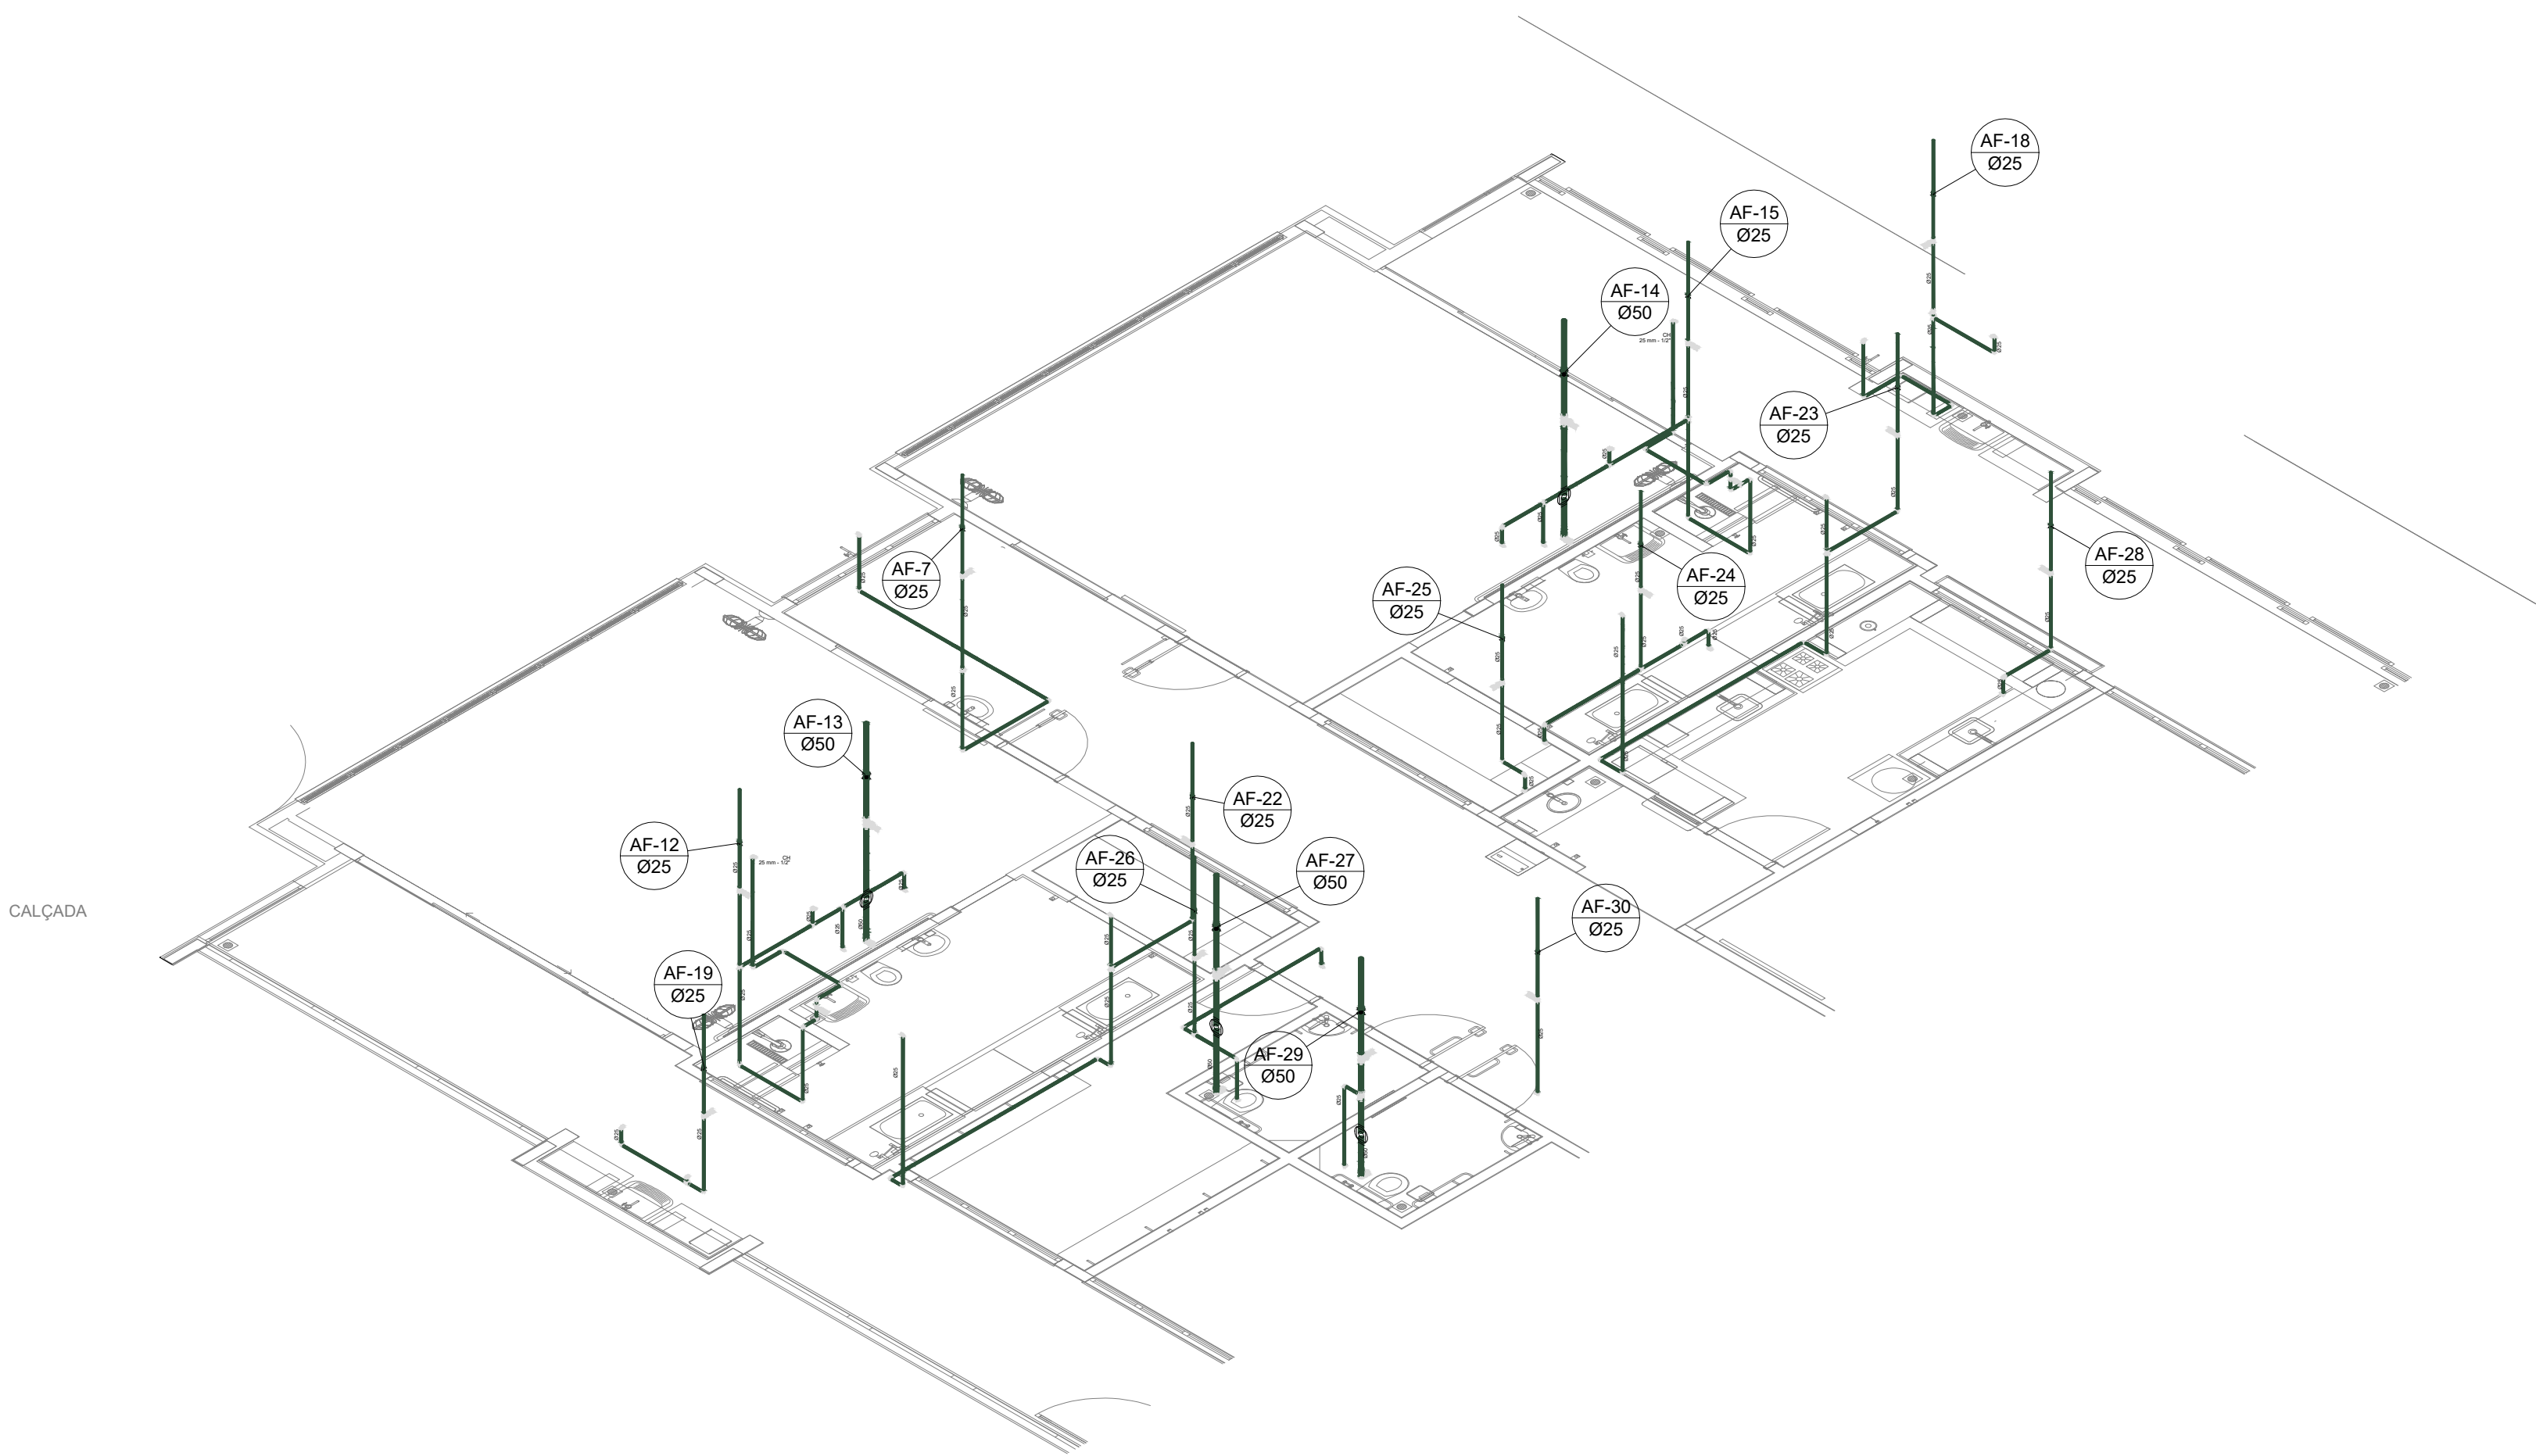


D37 DETALHE ISO 37
ESCALA 1/75

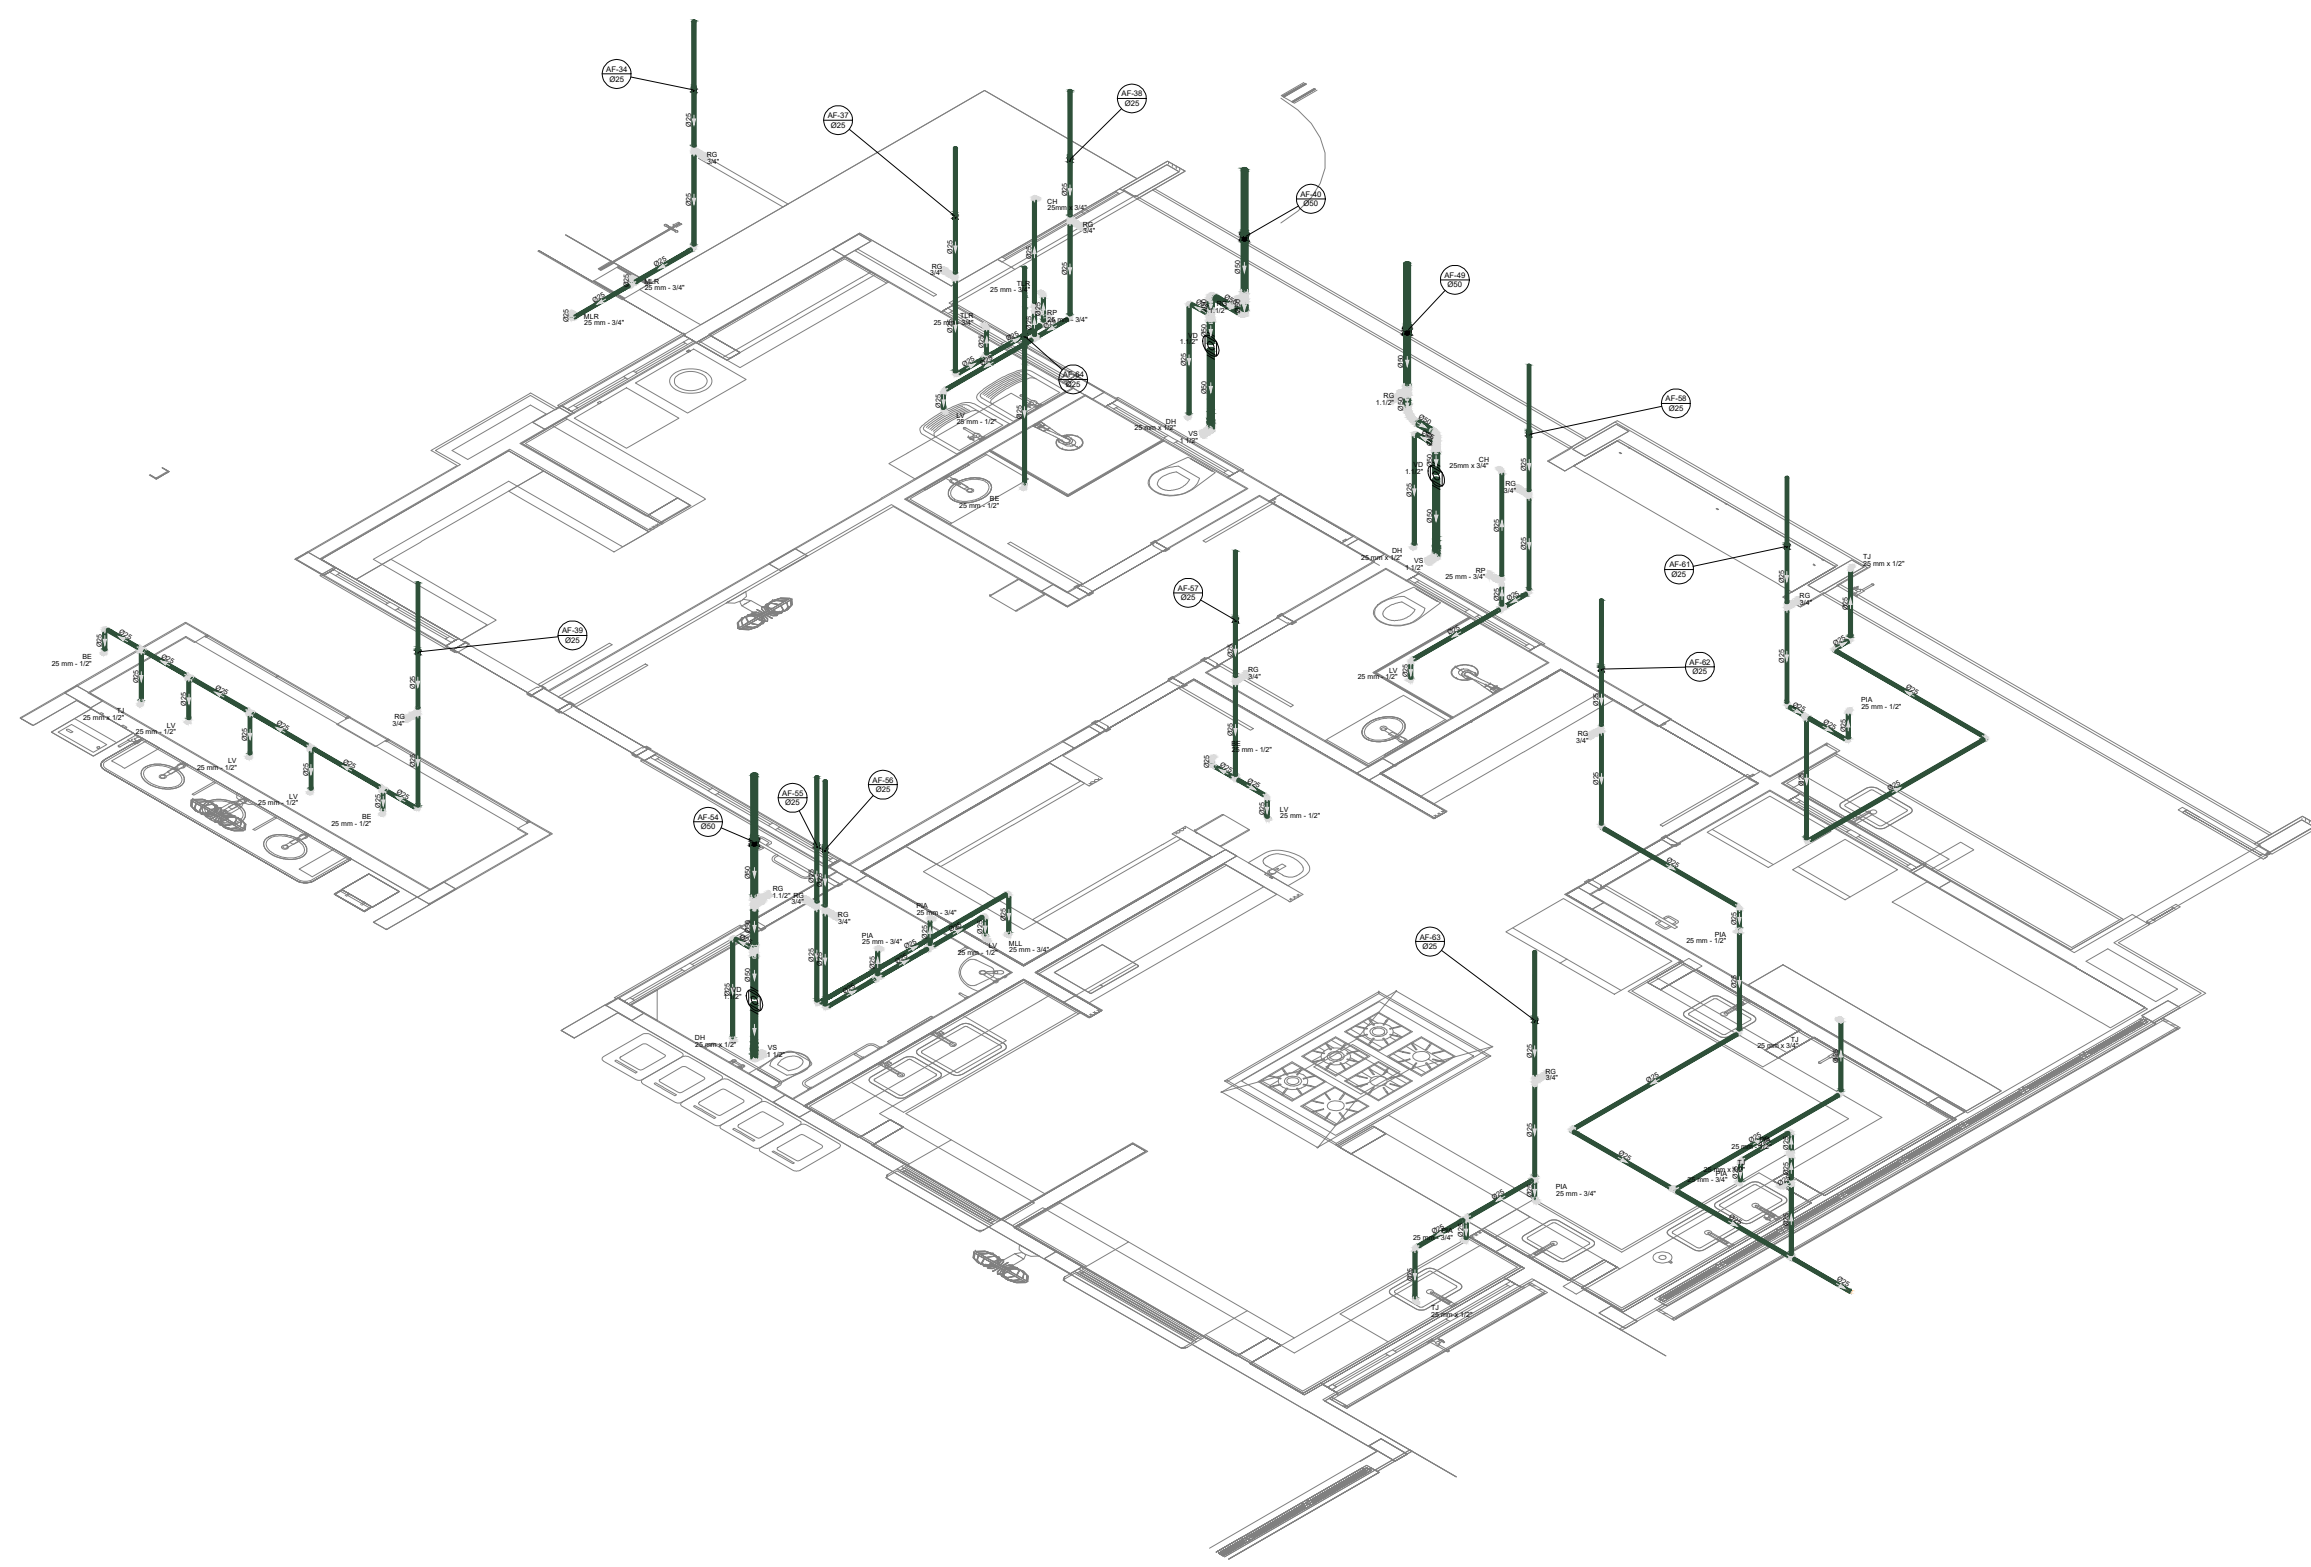

03	JANEIRO/ 2023	Revisão geral da disciplina conforme a atualização da arquitetura. Padronização dos pontos de água fria, esgoto cloacal e pluvial para adequação da arquitetura a novo layout. Atualização a NBR 9050/2022.
02	JANEIRO/ 2017	Acordamento à NBR 9050/2015. Alteração: quadro de áreas, fechamento frontal, sanitários 1 e 2, altura da plataforma, mobiliário e equipamento, altura da cerâmica nos sanitários, cor dos portões dos suportes e altura da porta P44. Acréscimo: gradil e quadro de cargas no castelo d'água, de duchas higiênicas e escaninhos pré-escala.
01	JULHO/ 2016	Alteração paredes - shaft para tubulação hidráulica e detalhamento; alteração da altura da plataforma.
N°	DATA	DESCRIÇÃO

CONTROLE DE REVISÕES	
FNDE MINISTÉRIO DA EDUCAÇÃO PROJETO PADRÃO - FNDE	
PROPRIETÁRIO:	
ENDEREÇO:	
MUNICÍPIO - UF:	
PROPRIETÁRIO:	
RESP. TÉCNICO:	CAU / CREA
AUTOR DO PROJETO:	CAU / CREA
APROVAÇÕES	CAU / CREA
	PREFEITURA / RA

OBSERVAÇÕES:	
CRECHE PRÉ - ESCOLA - TIPO 1	
PROJETO DE ÁGUA FRIA	
COORDENAÇÃO CGEST - Coordenação Geral de Infraestrutura Educativa	DETALHES ISOMÉTRICOS DETALHE 34,35,36 E 37
REVISÃO R.00 R.01 R.02	ESCALA 1:25 DATA EMISSÃO JAN/2023
FORMATO (118x841)	PRANCHAS 08/15

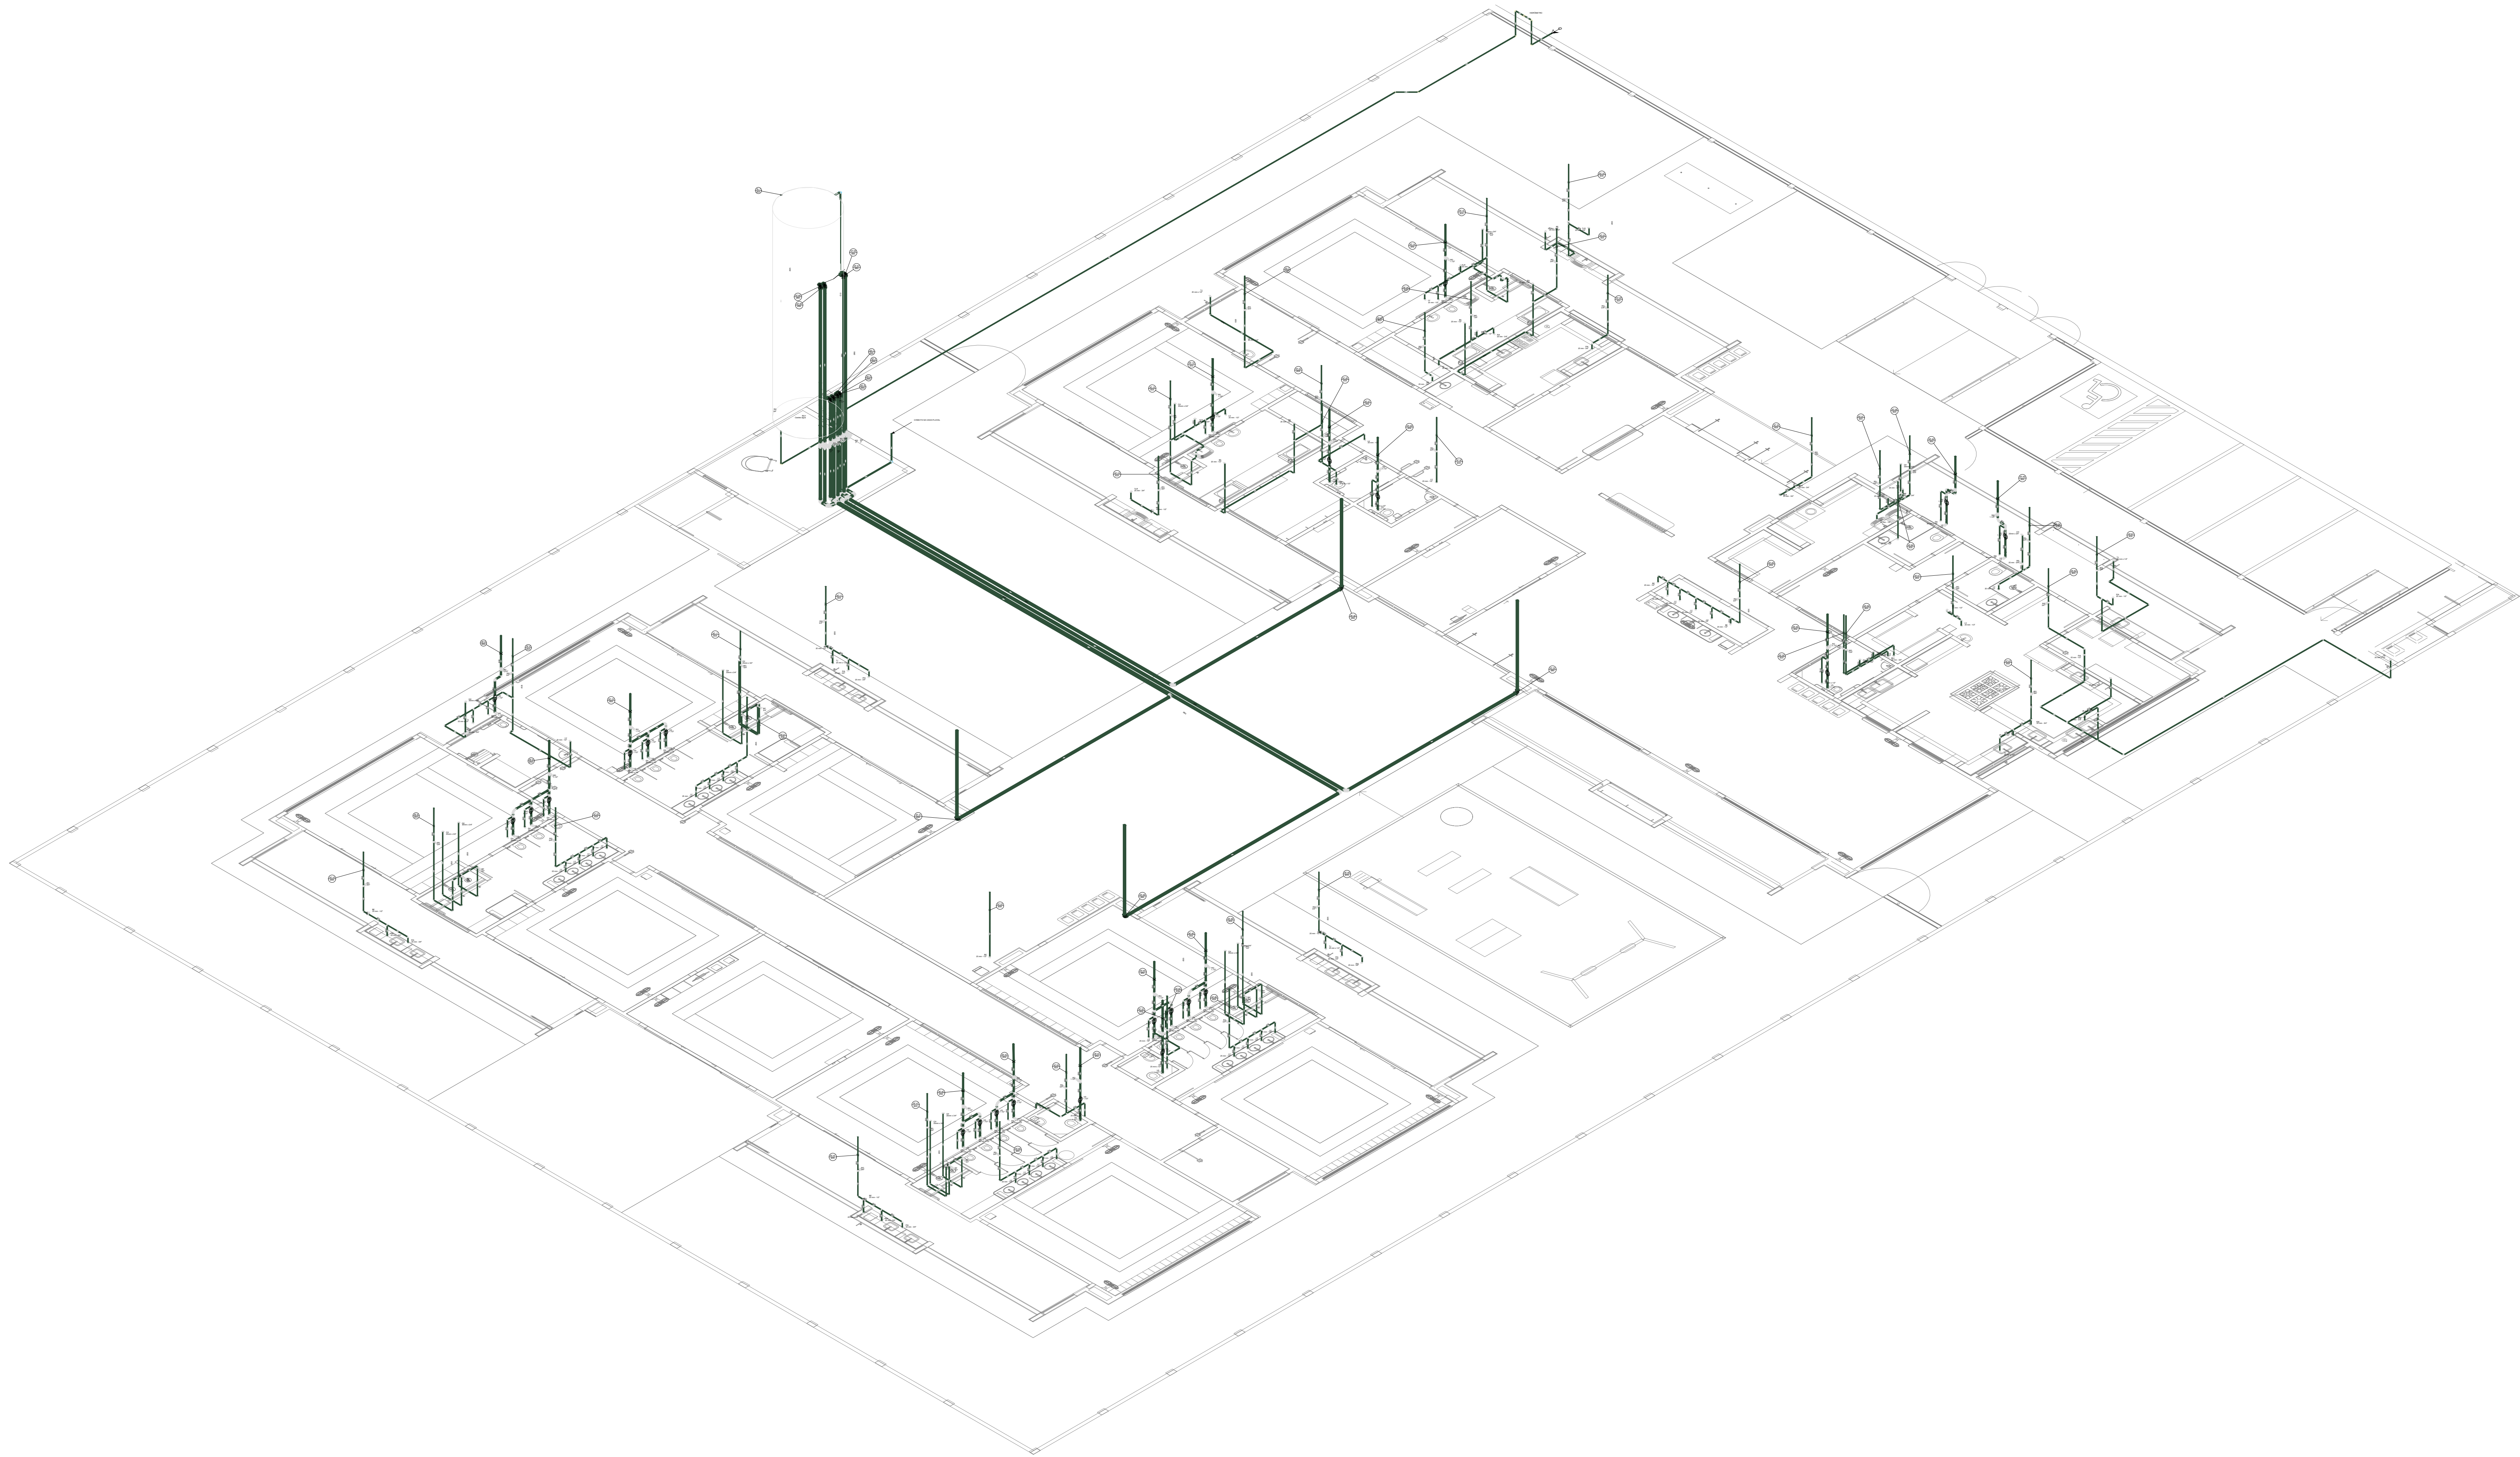

D38 DETALHE ISO 38
ESCALA 1/100

03	JANEIRO 2023	Revisão geral da disciplina conforme a atualização da arquitetura. Padronizamento dos pontos de água fria, esgoto cloacal e pluvial para adequação da arquitetura e novo layout. Atendimento a NBR 9050/2020.
02	JANEIRO 2017	Acordamento à NBR 9050/2015. Alteração: quadro de áreas, fechamento frontal, sanitários 1 e 2, altura da plataforma, mobiliário e equipamento, altura da cerâmica nos sanitários, tor dos portões dos salões e altura da porta PAA. Acrescimo: gradil e quadro de cargas no castelo d'água, de duchas higienicas e escaninhos pré-escola.
01	JULHO 2016	Alteração paredes - shaft para tubulação hidráulica e detalhamento; alteração da altura da plataforma.
N°	DATA	DESCRIÇÃO

CONTROLE DE REVISÕES

PROJETO PADRÃO - FNDE	
PROPRIETÁRIO:	
ENDEREÇO:	
MUNICÍPIO - UF:	
PROPRIETÁRIO:	
RESP. TÉCNICO:	CAU / CREA
AUTOR DO PROJETO:	CAU / CREA
APROVAÇÕES	CAU / CREA
	PREFEITURA / RA
OBSERVAÇÕES:	
CRECHE PRÉ-ESCOLA - TIPO 1 PROJETO DE ÁGUA FRIA	
COORDENAÇÃO CGEST - Coordenação Geral de Infraestrutura Educativa	DETALHES ISOMÉTRICOS DETALHE ISO 38
REVISÃO R.00 R.03 R.01 R.02	ESCALA 1:100
FORMATO (1189x841)	PRONCHA 09/15
	DATA EMISSÃO JAN/2023



FNDE MINISTÉRIO DA
EDUCAÇÃO

PROJETO PADRÃO - FNDE

PROPRIETÁRIO: _____

ENDEREÇO:

MUNICÍPIO - UF:

PROPRIETÁRIO: _____

RESP. TÉCNICO

AUTOR DO PROJETO

APROVAÇÕES

	CAU / CREA
--	------------

PREFEITURA / RA

OBSERVAÇÕES:

CRECHE PRÉ-ESCOLA -TIPO 1

PROJETO DE ÁGUA FRIA


COORDENAÇÃO
CGEST - Coordenação
Geral de Infraestrutura
Educativa

DETALHES ISOMÉTRICOS
DETALHES ISO 39, 40, 41 E 42

HAF

REVISÃO	ESCALA
R.00 R.03	1:75
R.01	DATA EMISSÃO
R.02	JAN/2023


10/15

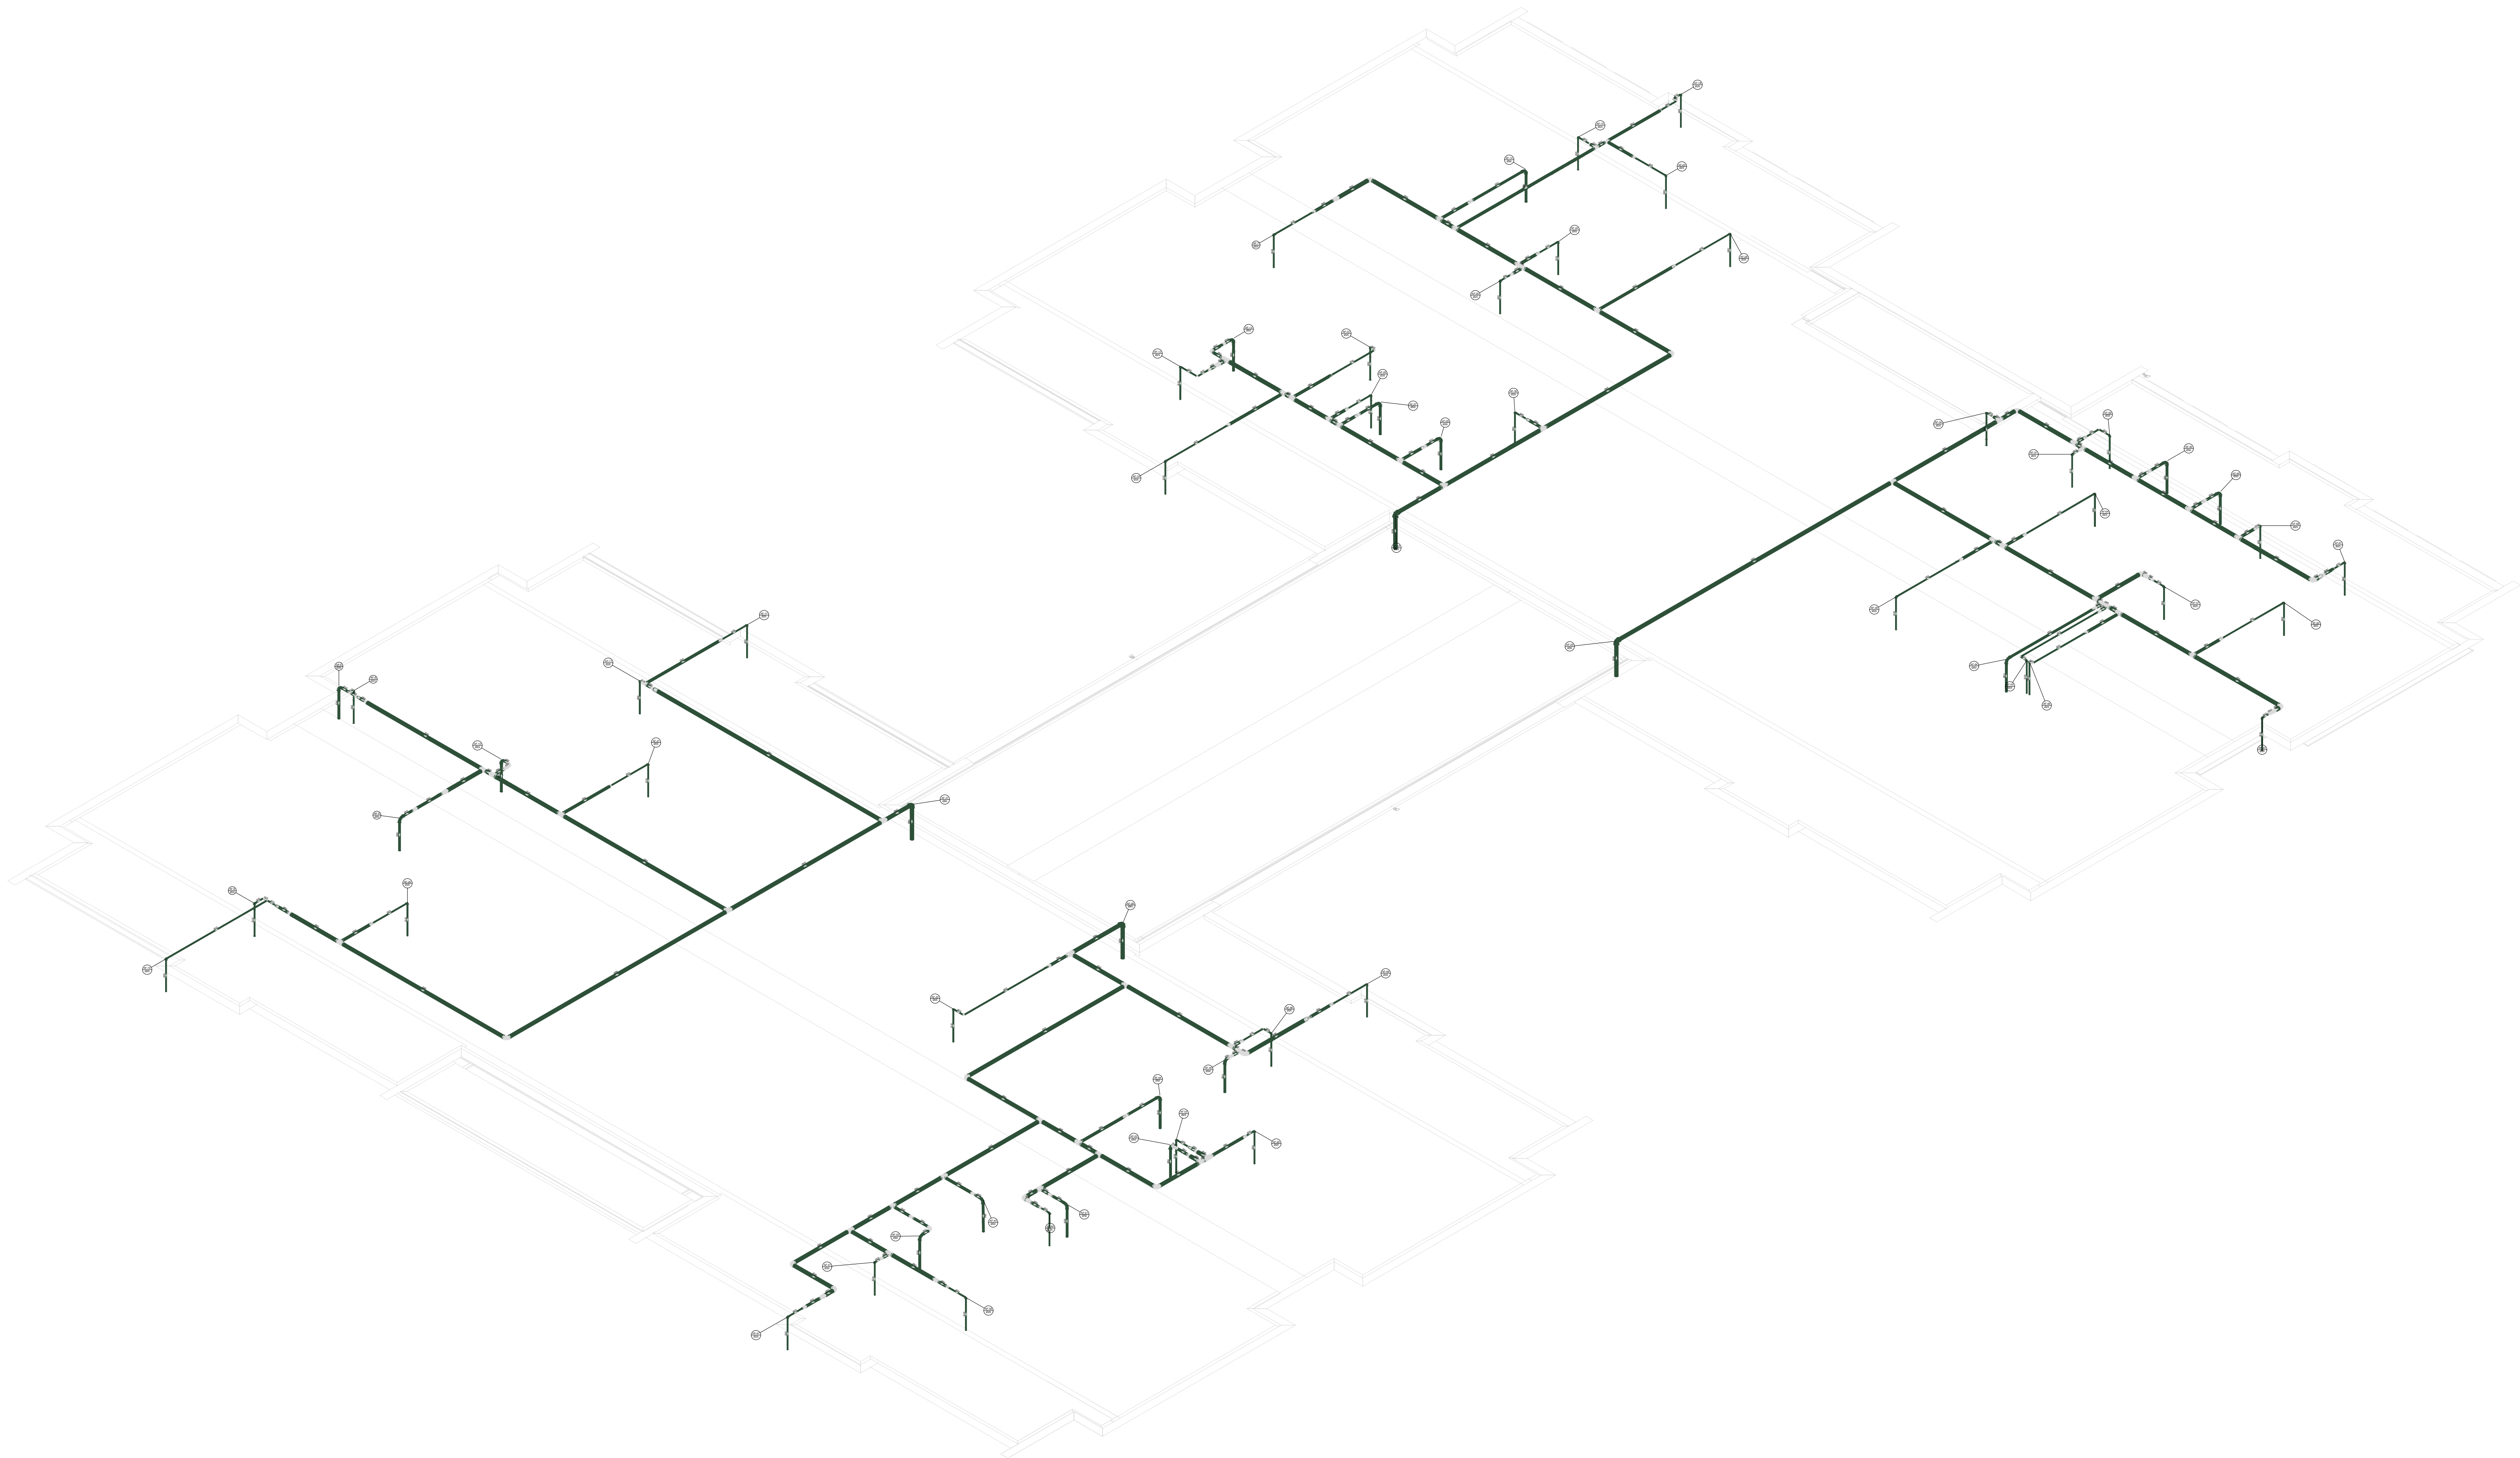

D43 DETALHE ISO 43
ESCALA 1/75


03	JANEIRO/ 2023	Revisão geral da disciplina conforme a atualização da arquitetura. Redimensionamento dos pontos de água fria, esgoto cloacal e pluvial para adequação da arquitetura e novo layout. Atendimento a NBR 9050/2020.
02	JANEIRO/ 2017	Atendimento a NBR 9050/2015. Alteração: quadro de áreas, fechamento frontal, sanitários 1 e 2, altura da platibanda, mobiliário e equipamento, altura da cerâmica nos sanitários, cor das portas dos sanitários e altura da porta PAU. Acrescimo: grade e quadro de cargas no castelo d'água, de duchas higiênicas e escaninhos pré-escala.
01	JULHO/ 2016	Alteração paredes - shaft para tubulação hidráulica e detalhamento; alteração da altura da platibanda.
N°	DATA	DESCRIÇÃO

 MINISTÉRIO DA EDUCAÇÃO		
PROJETO PADRÃO - FNDE		
PROPRIETÁRIO:		
ENDEREÇO:		
MUNICÍPIO - UF:		
PROPRIETÁRIO:		
RESP. TÉCNICO: CAU / CREA		
AUTOR DO PROJETO: CAU / CREA		
APROVAÇÕES	CAU / CREA	
		PREFEITURA / RA
OBSERVAÇÕES:		
CRECHE PRÉ-ESCOLA - TIPO 1		
PROJETO DE ÁGUA FRIA		
COORDENAÇÃO CGEST - Coordenação Geral de Infraestrutura Educativa	DETALHES ISOMÉTRICOS DETALHE ISO 43	HAF
REVISÃO R.00 R.03 R.01 R.02	ESCALA 1:75 DATA EMISSÃO JAN/2023	PRANCHAS 11/15
FORMATO (1189x841)		

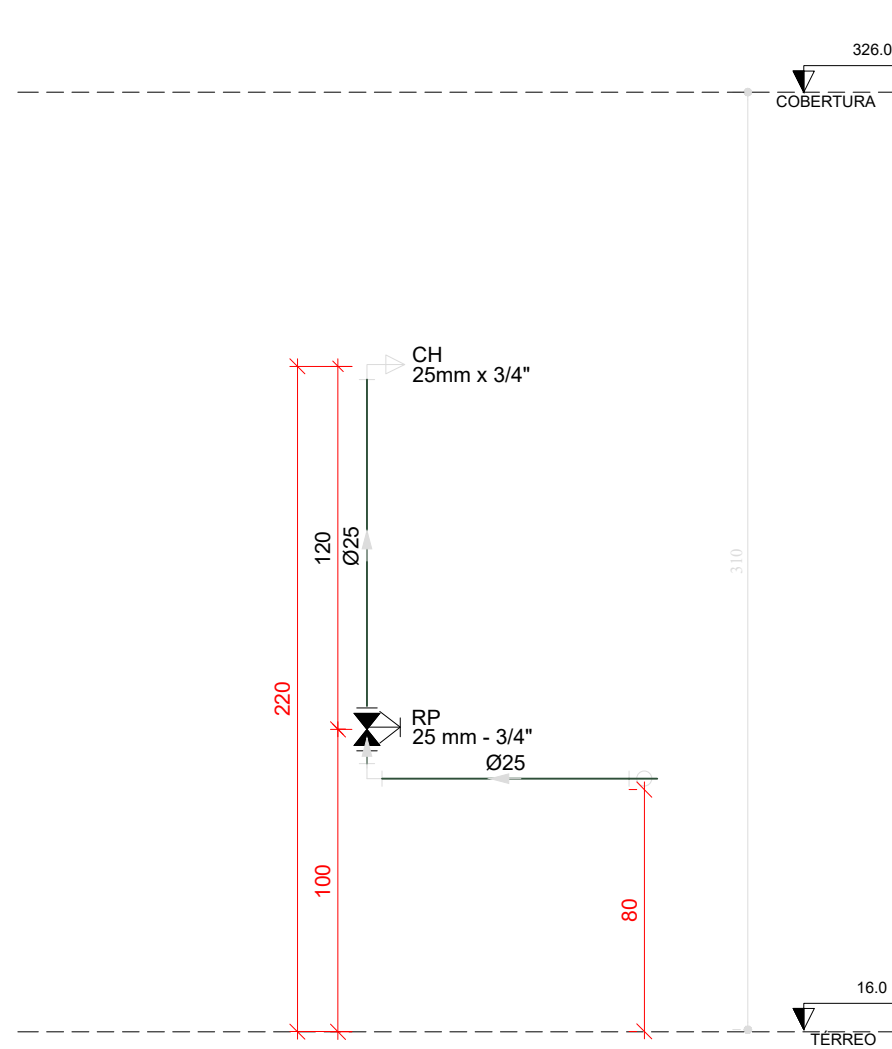


H01 DETALHE H01

ESCALA 1/25

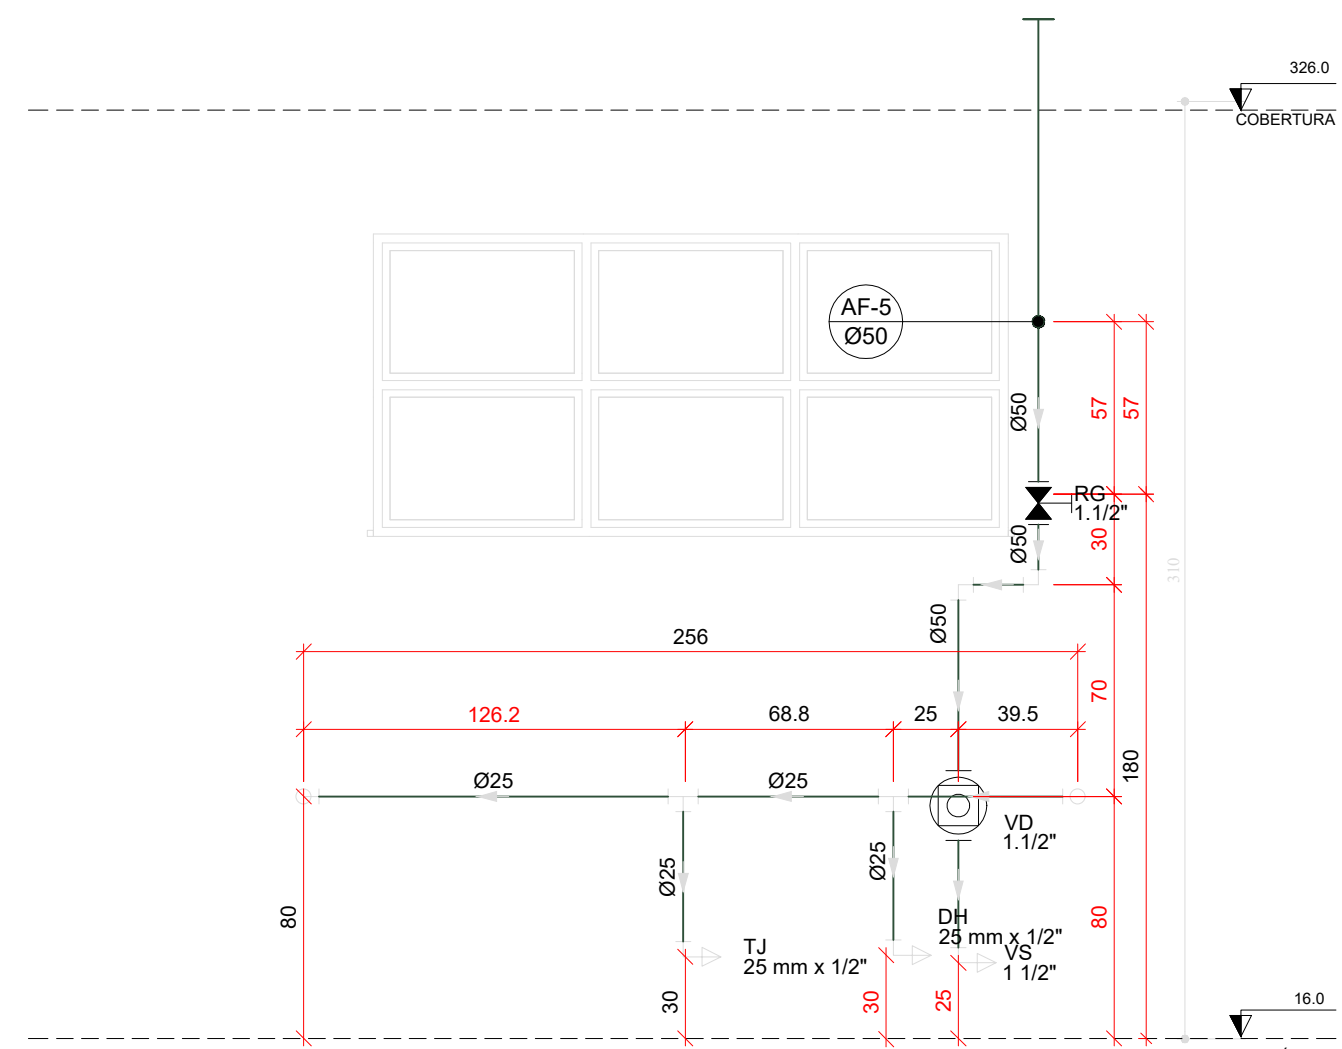


H02 DETALHE H02

ESCALA 1/25

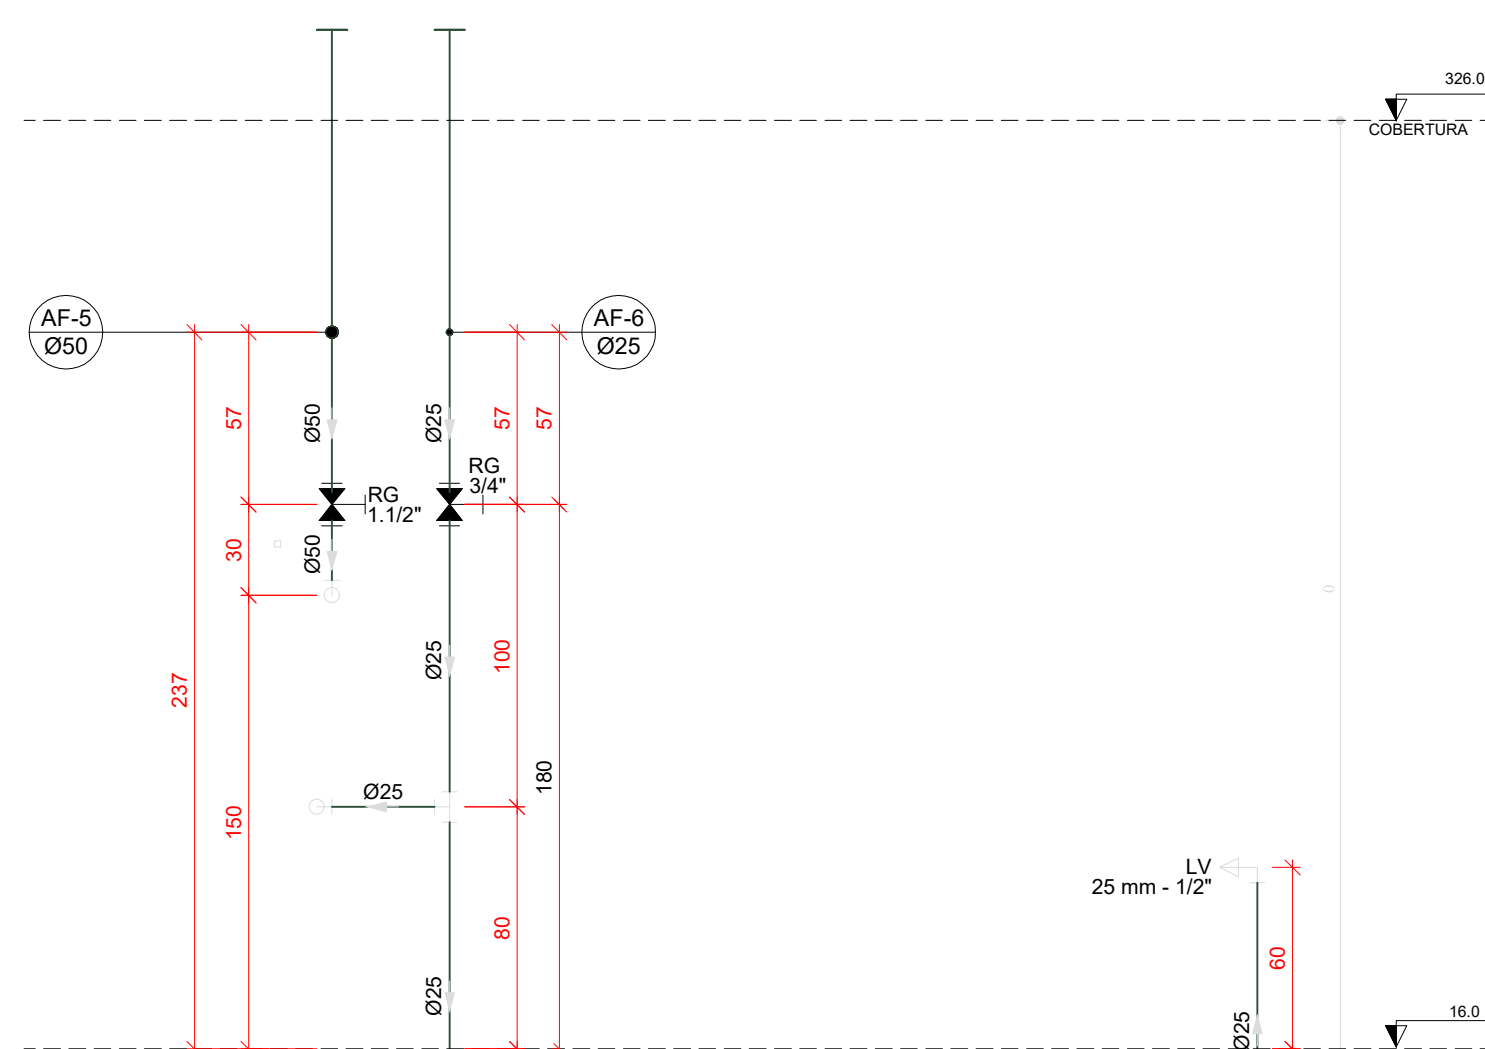


H03 DETALHE H03

ESCALA 1/25

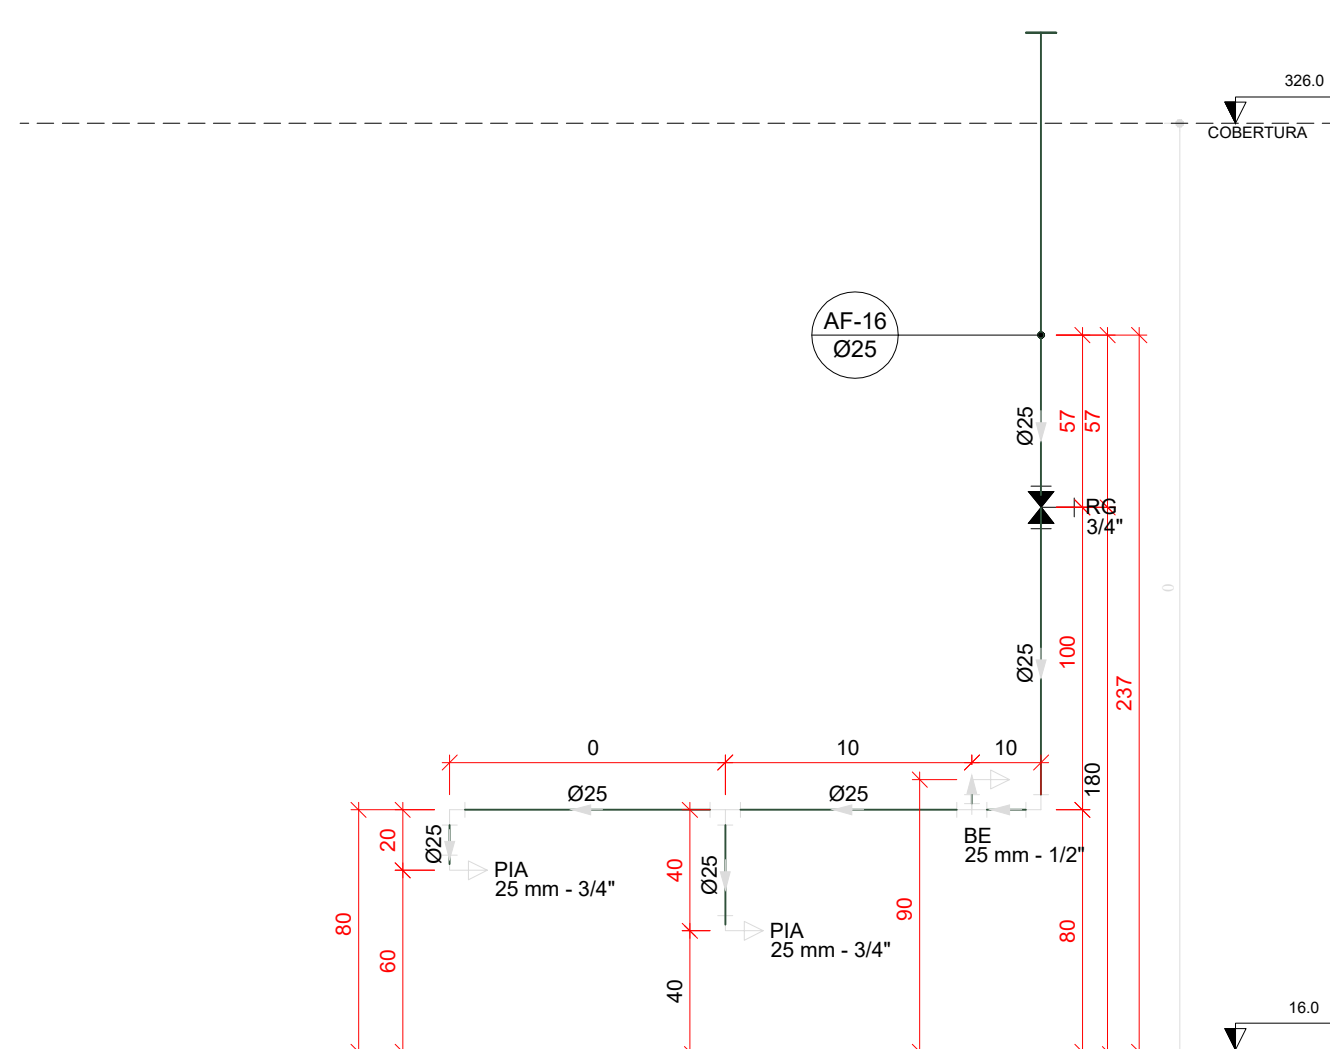


H04 DETALHE H04

ESCALA 1/25

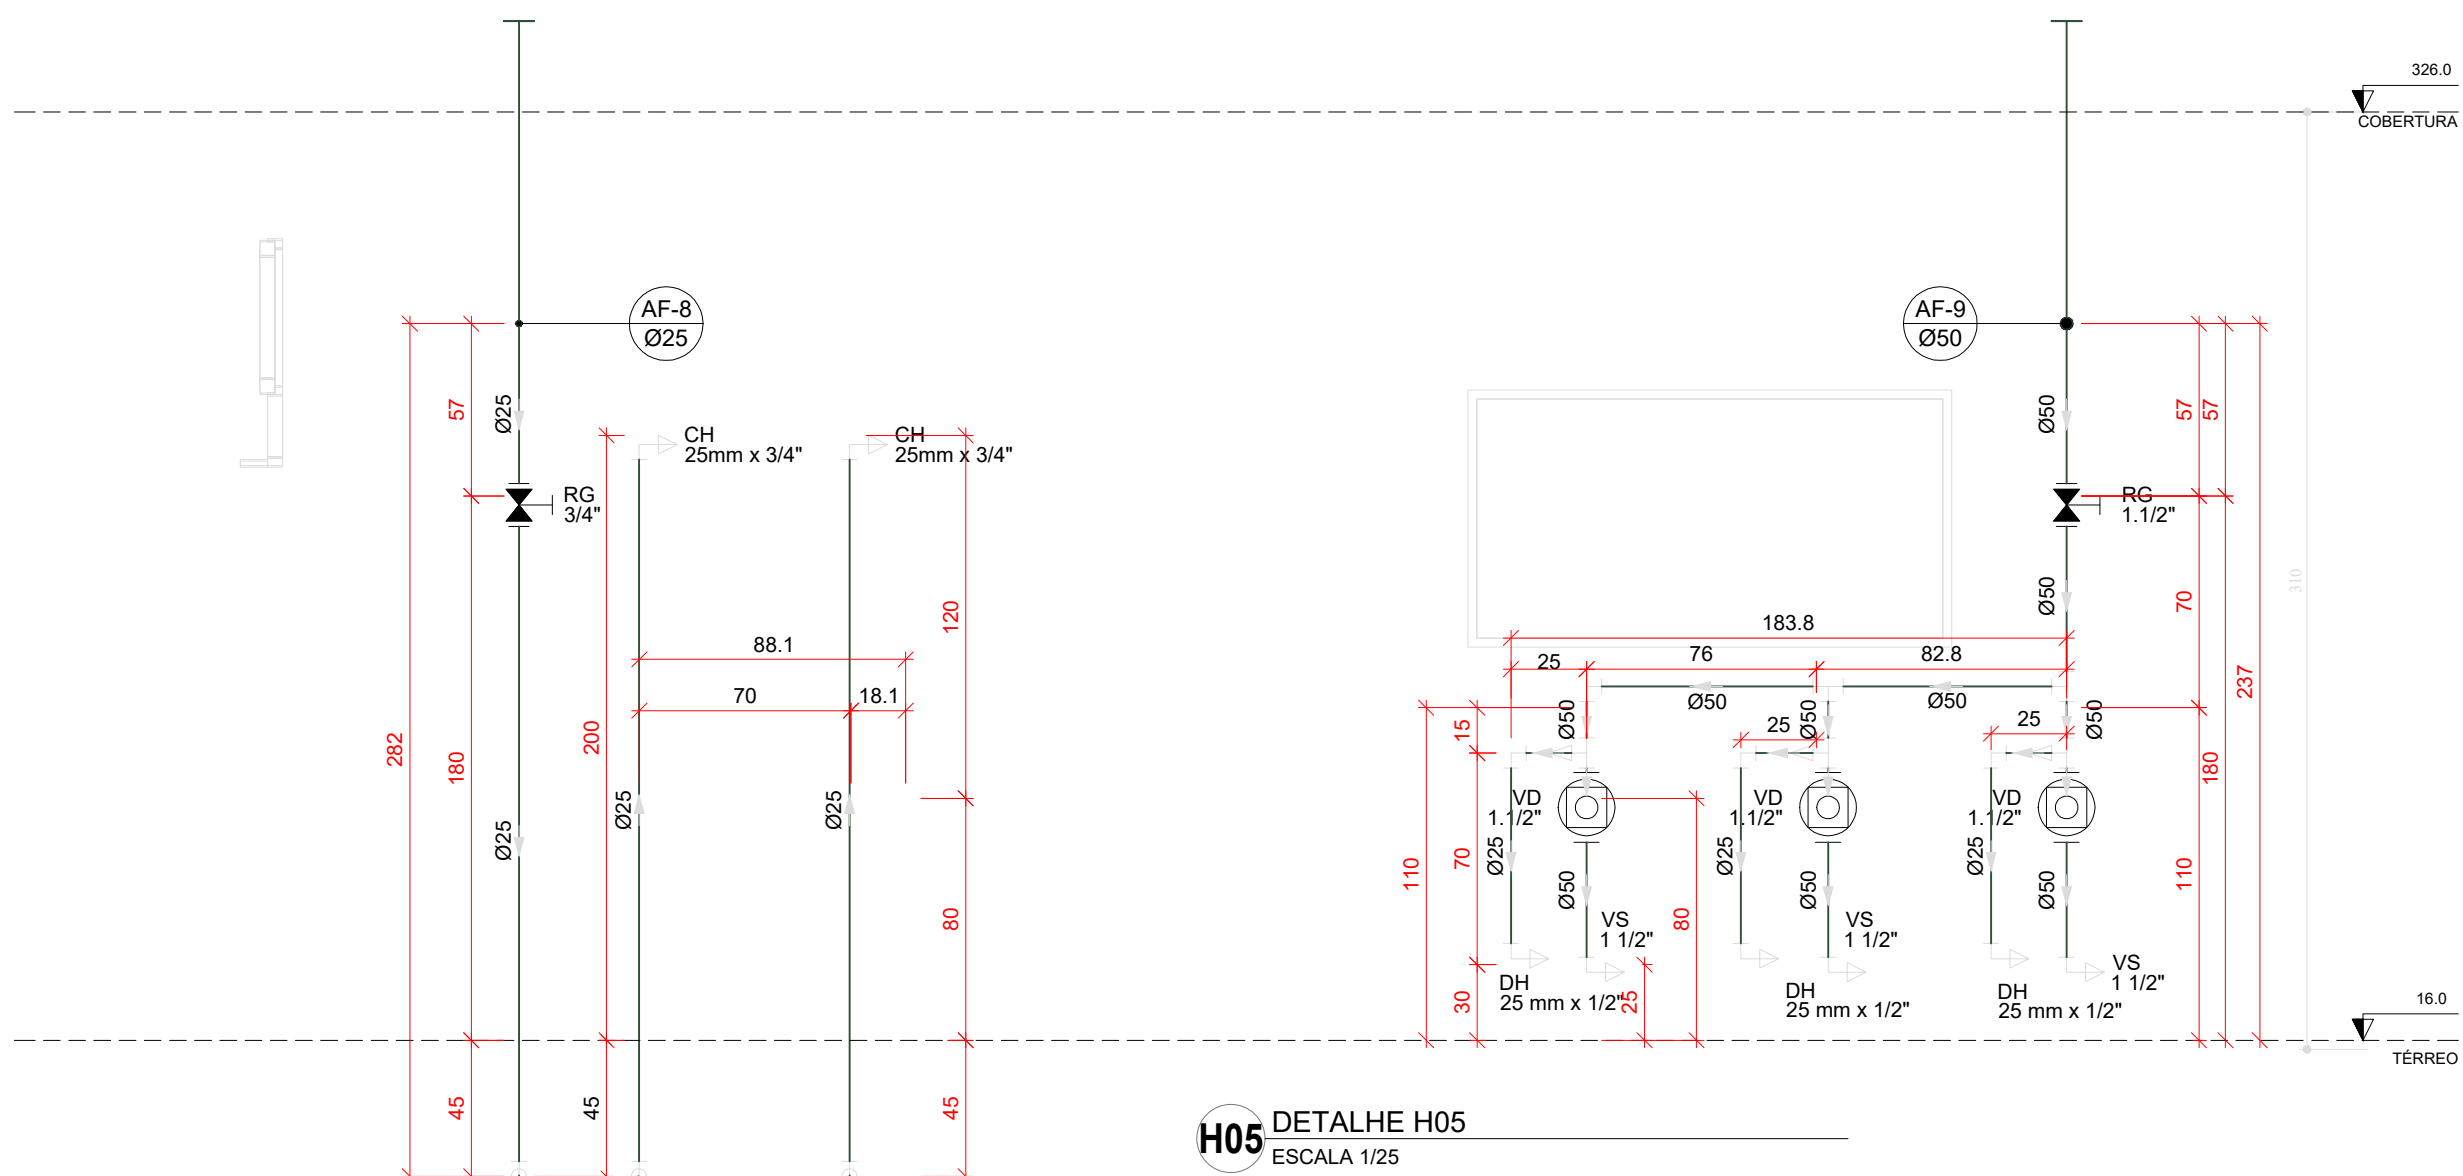


H05 DETALHE H05

ESCALA 1/25

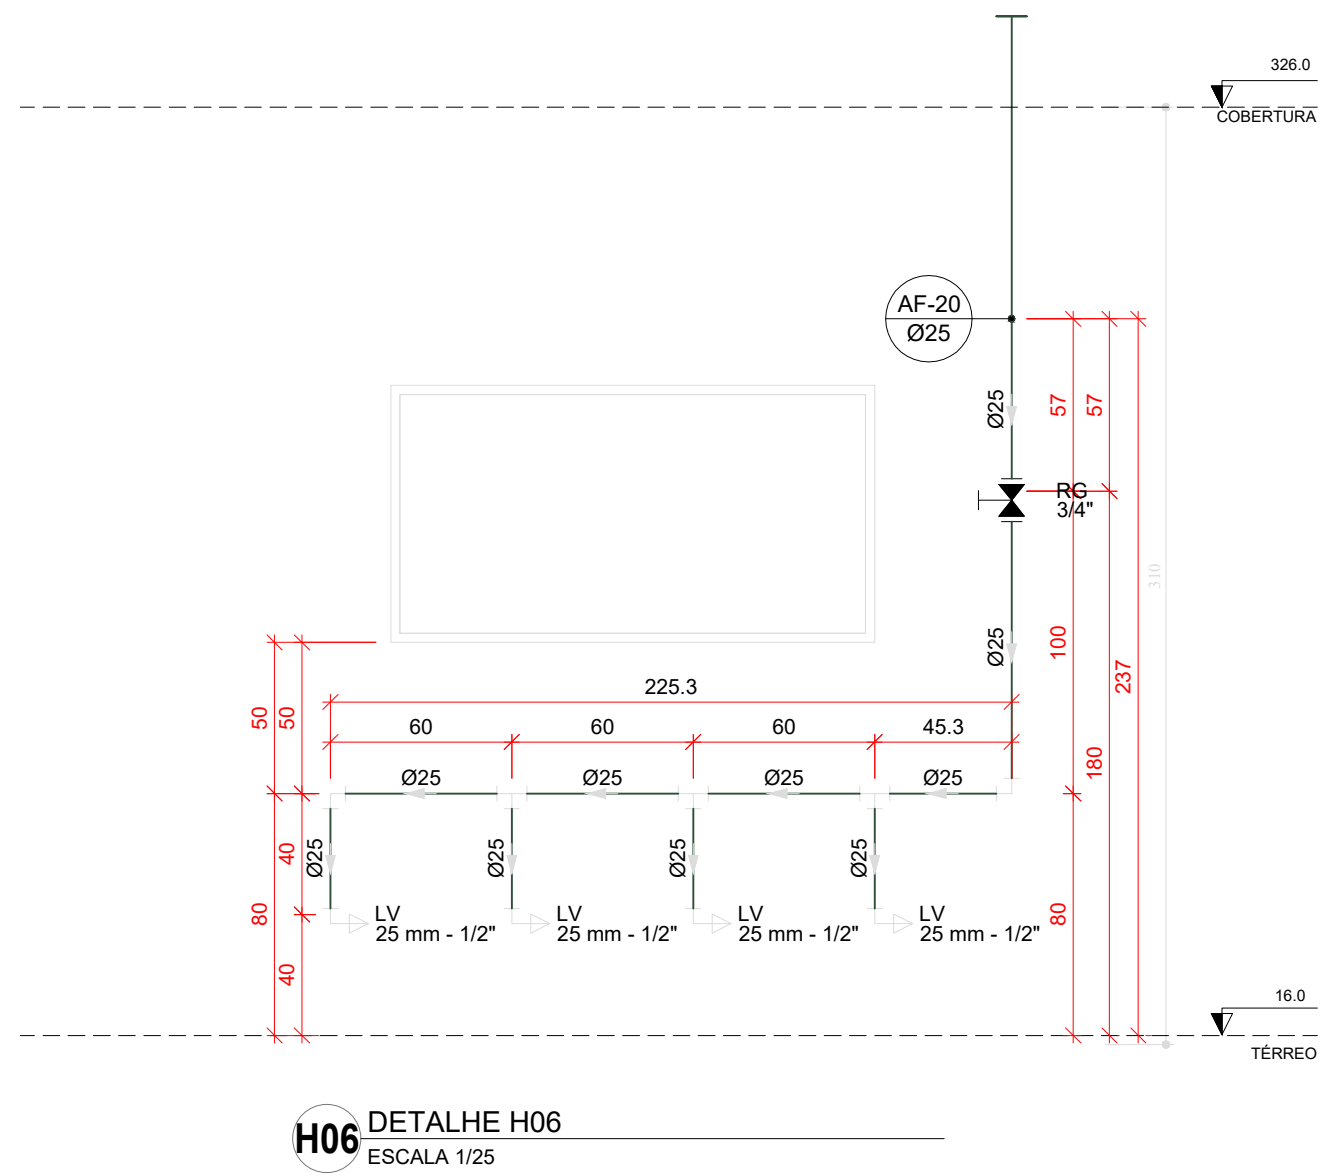


H06 DETALHE H06

ESCALA 1/25

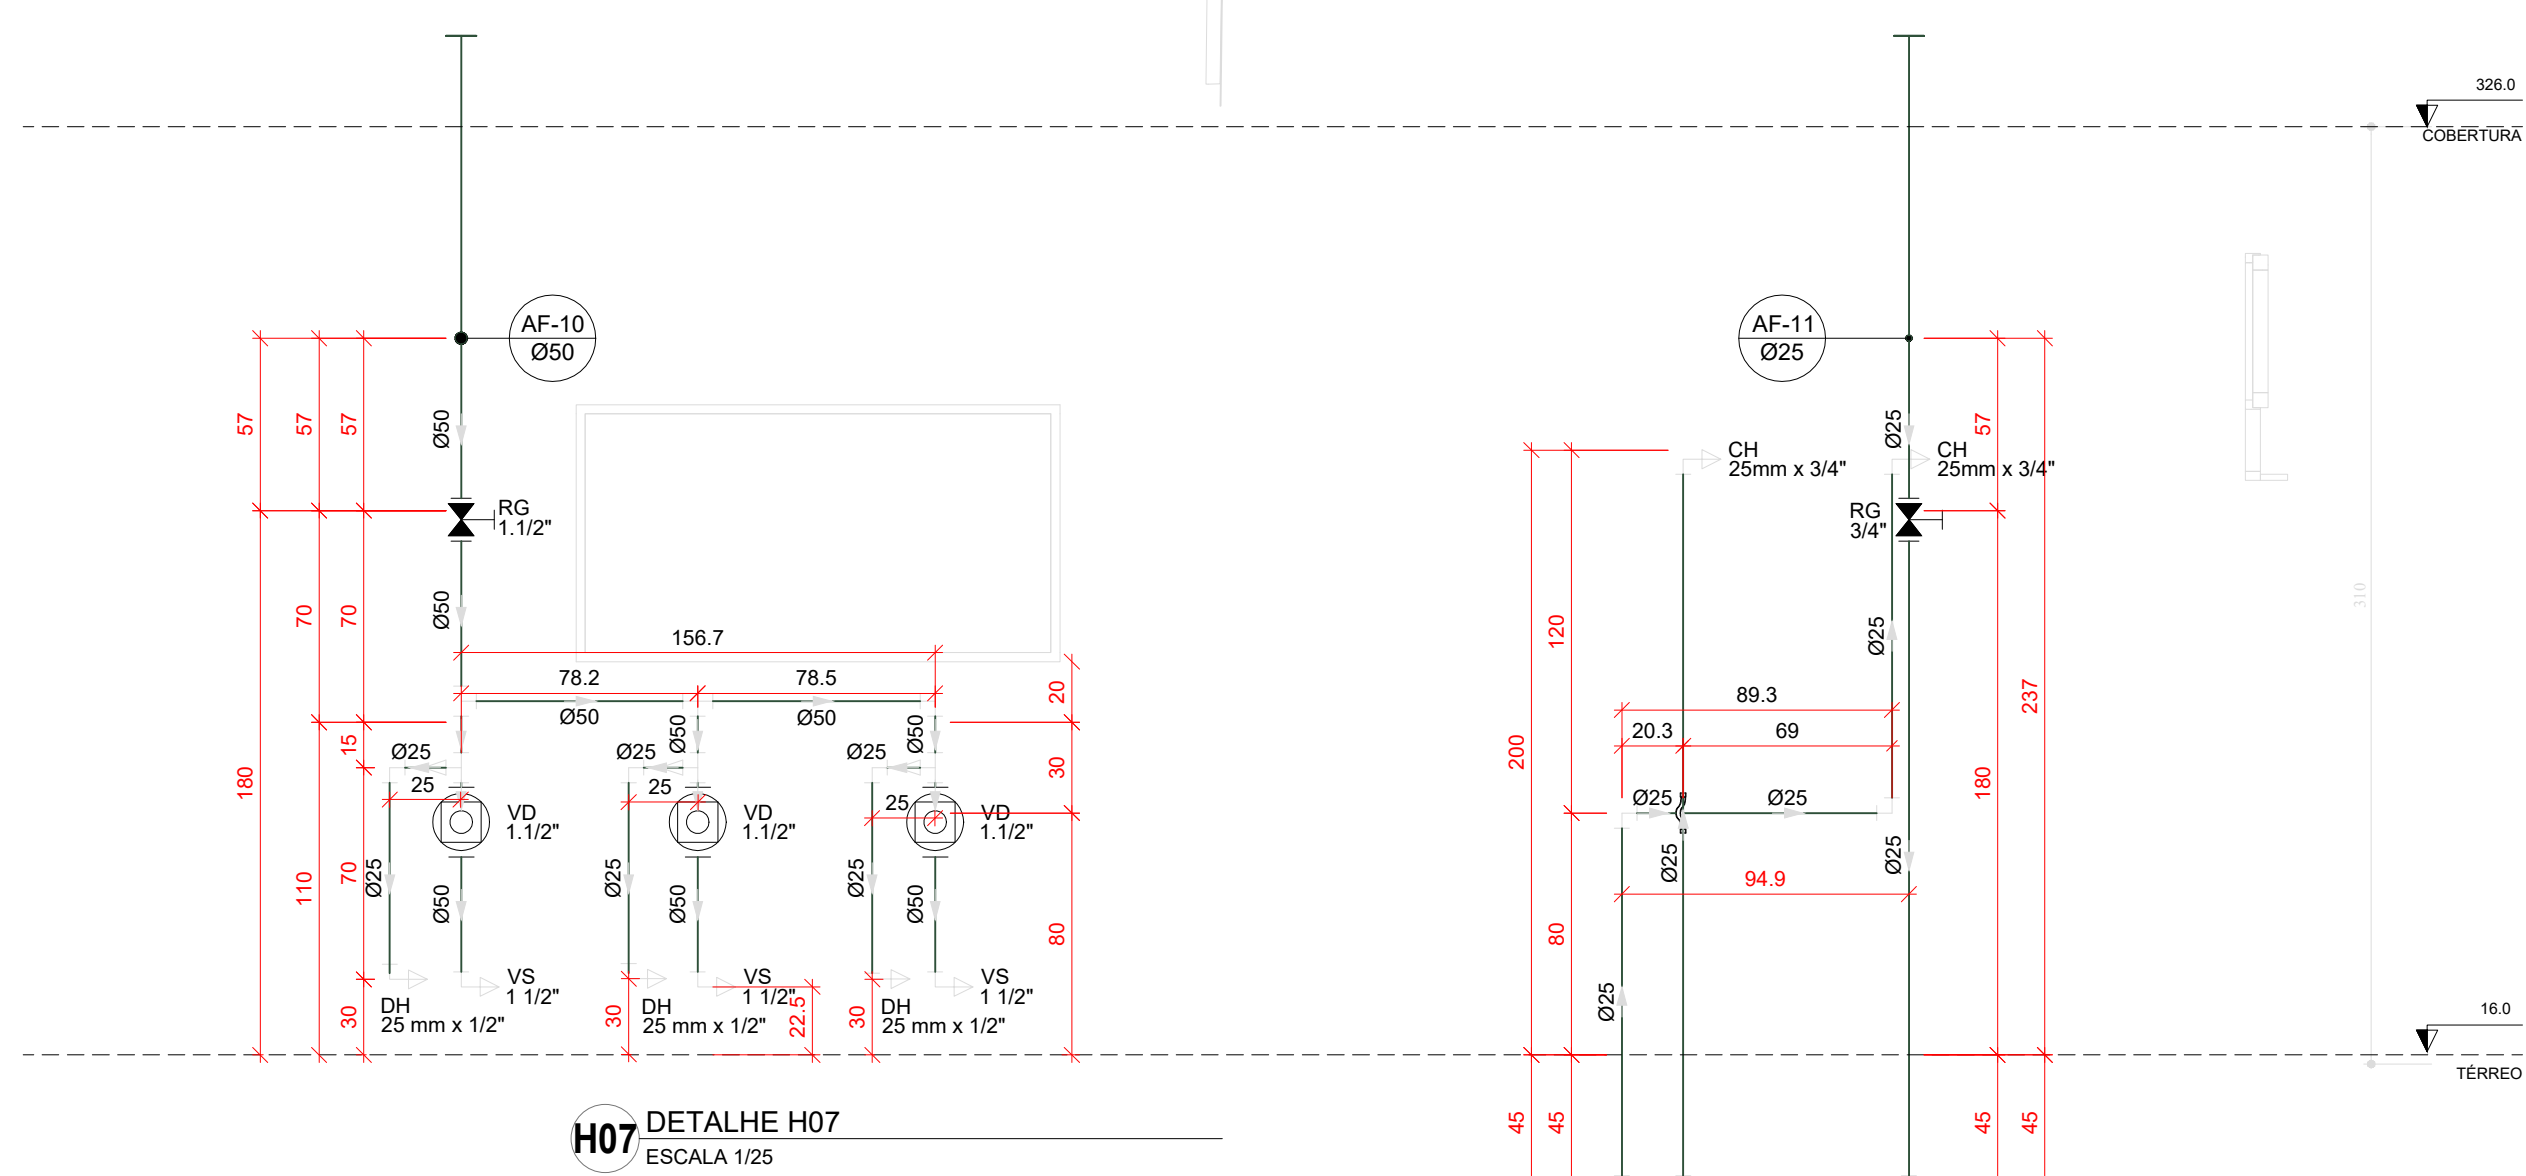


H07 DETALHE H07

ESCALA 1/25

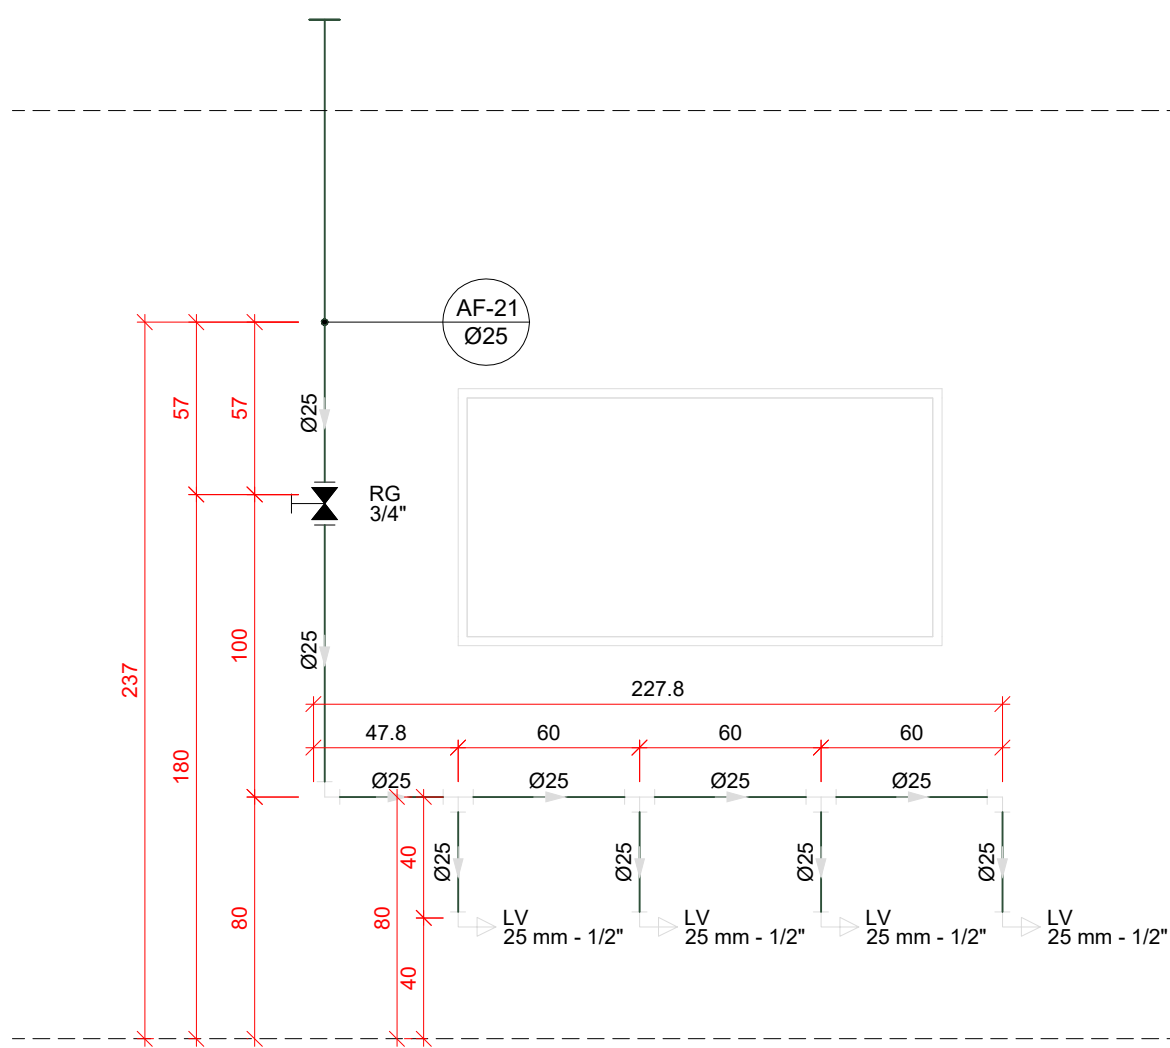


H08 DETALHE H08

ESCALA 1/25

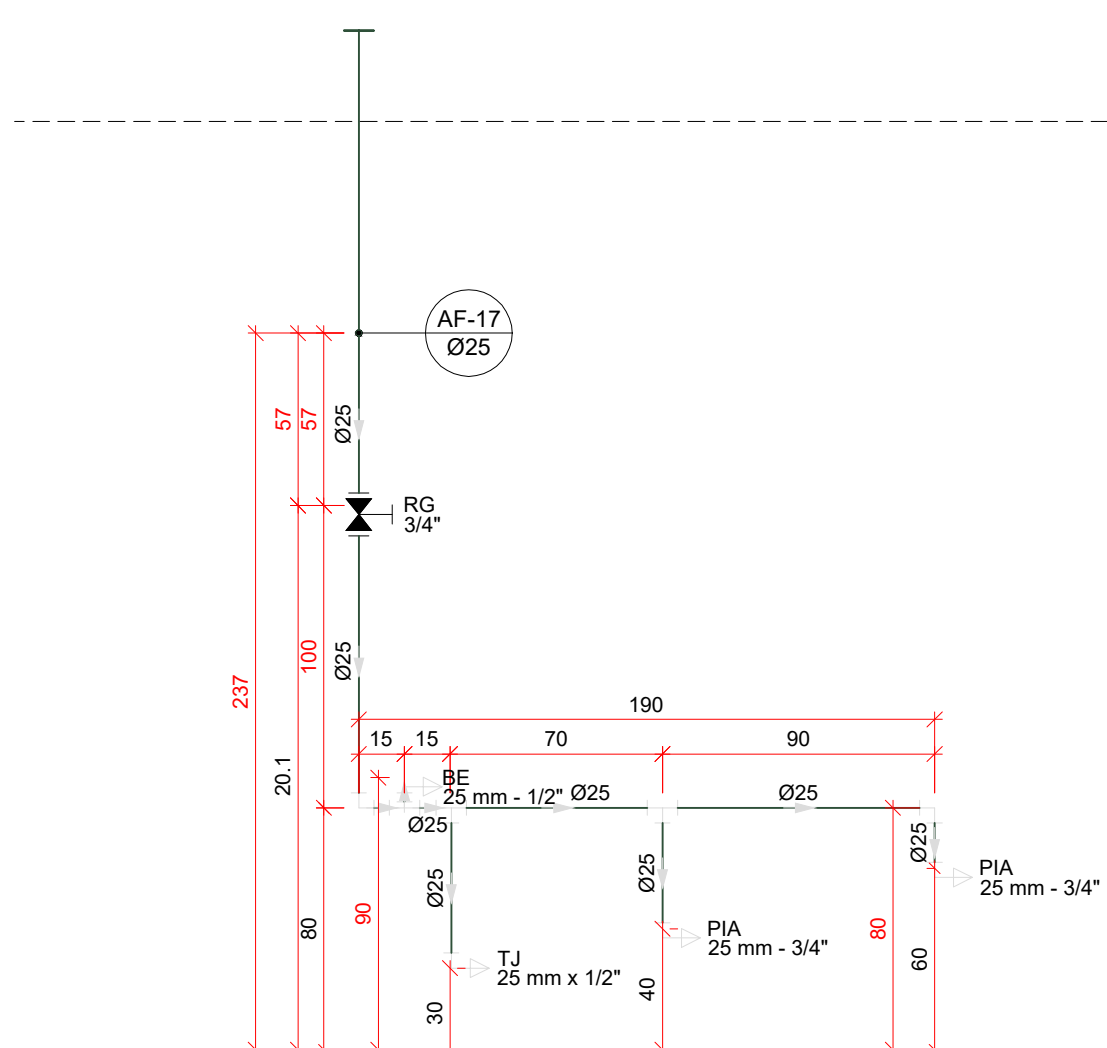


H09 DETALHE H09

ESCALA 1/25

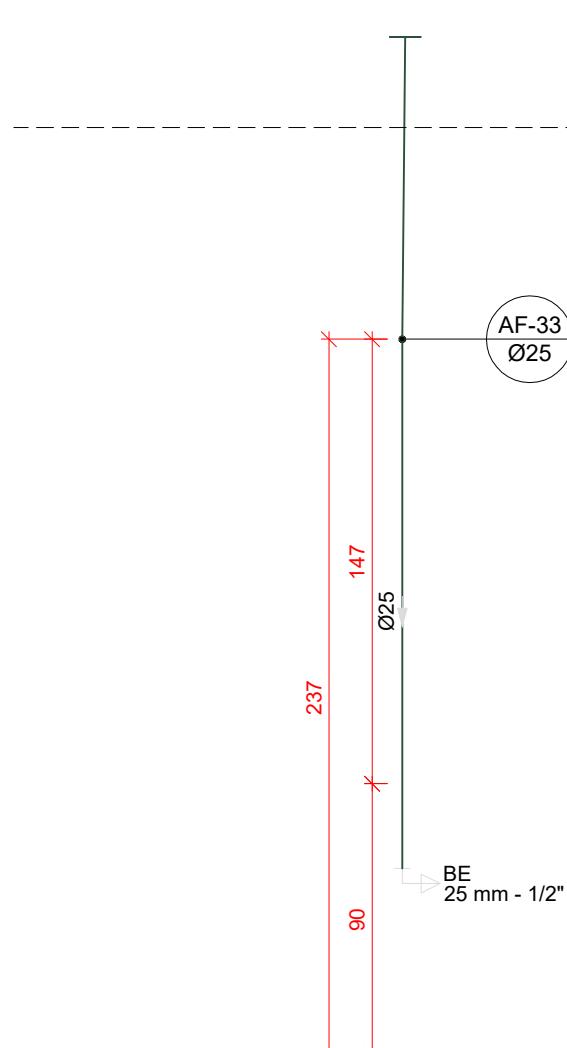


H10 DETALHE H10

ESCALA 1/25

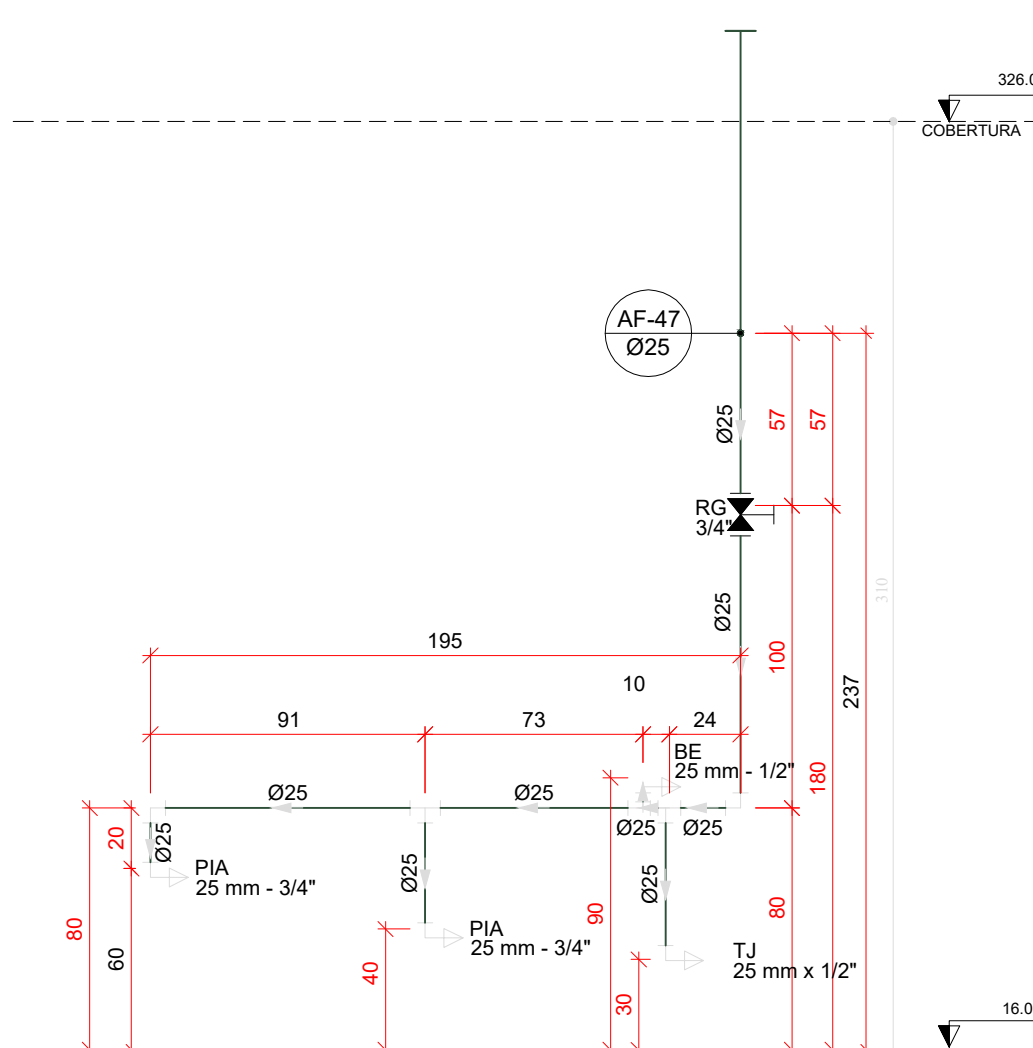


H11 DETALHE H11

ESCALA 1/25

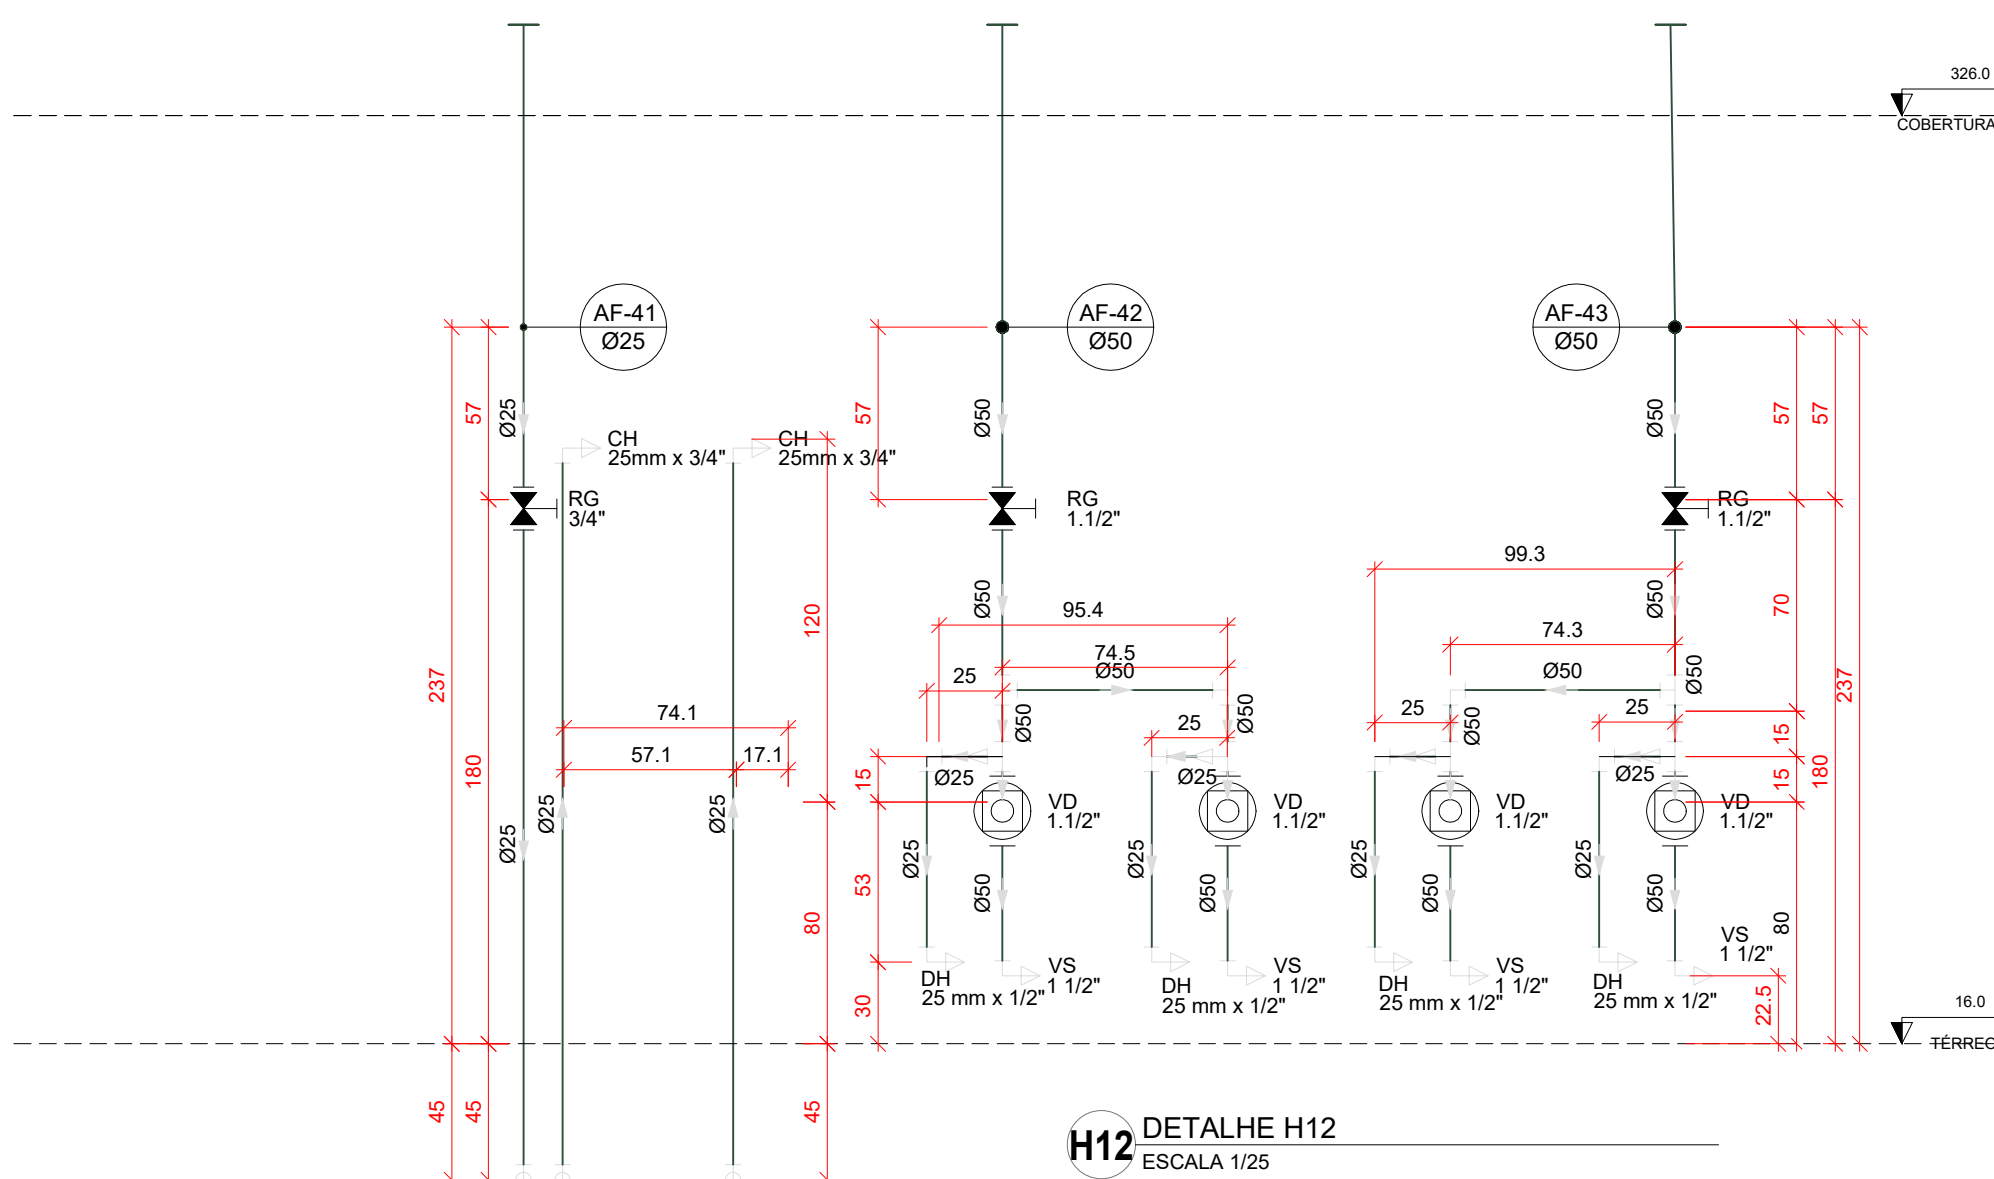


H12 DETALHE H12

ESCALA 1/25

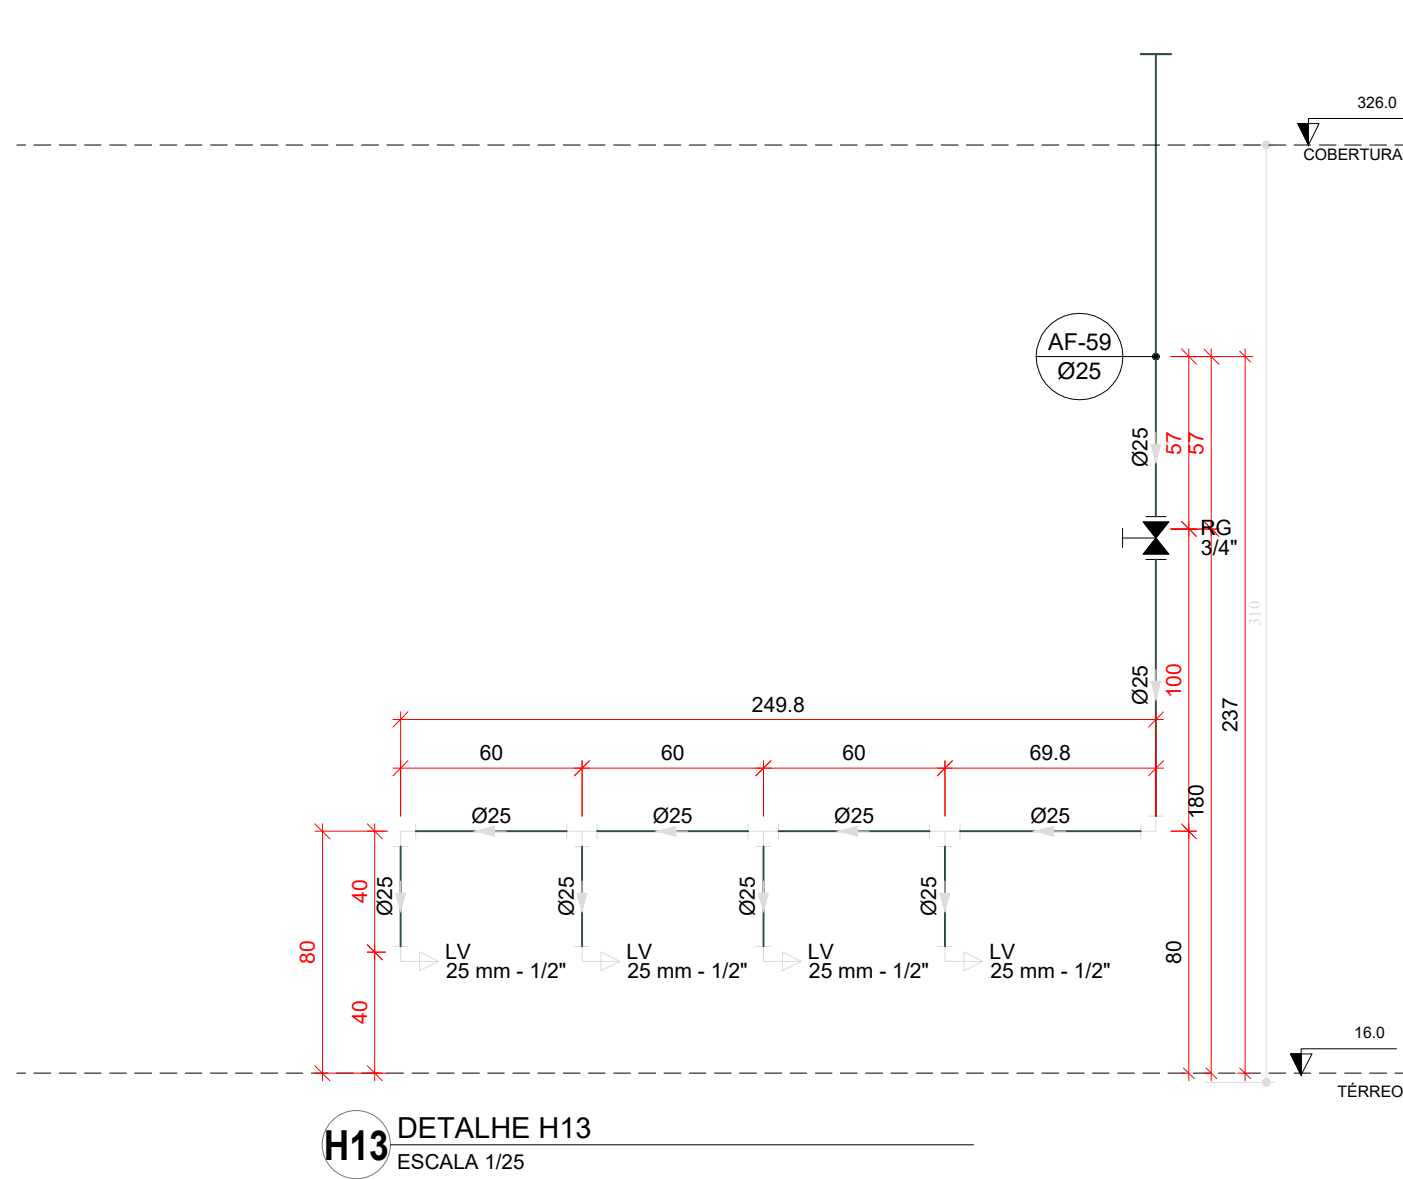


H13 DETALHE H13

ESCALA 1/25

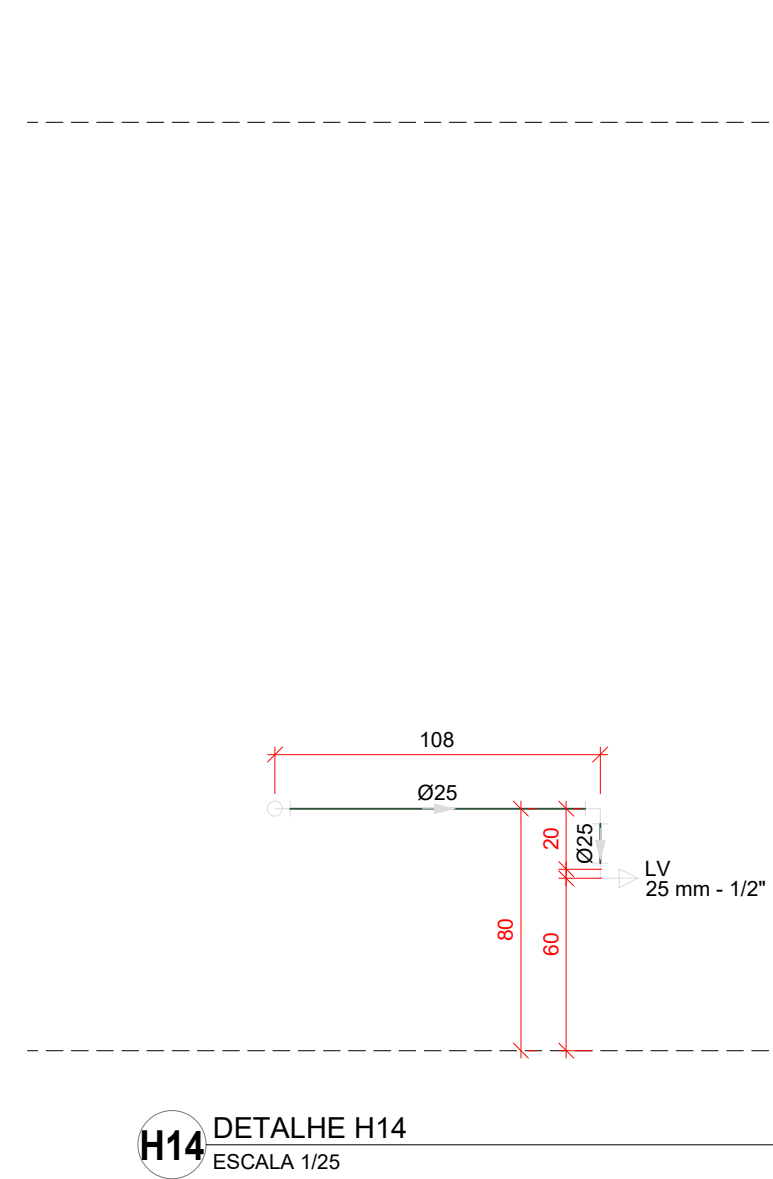

H14 DETALHE H14

ESCALA 1/25

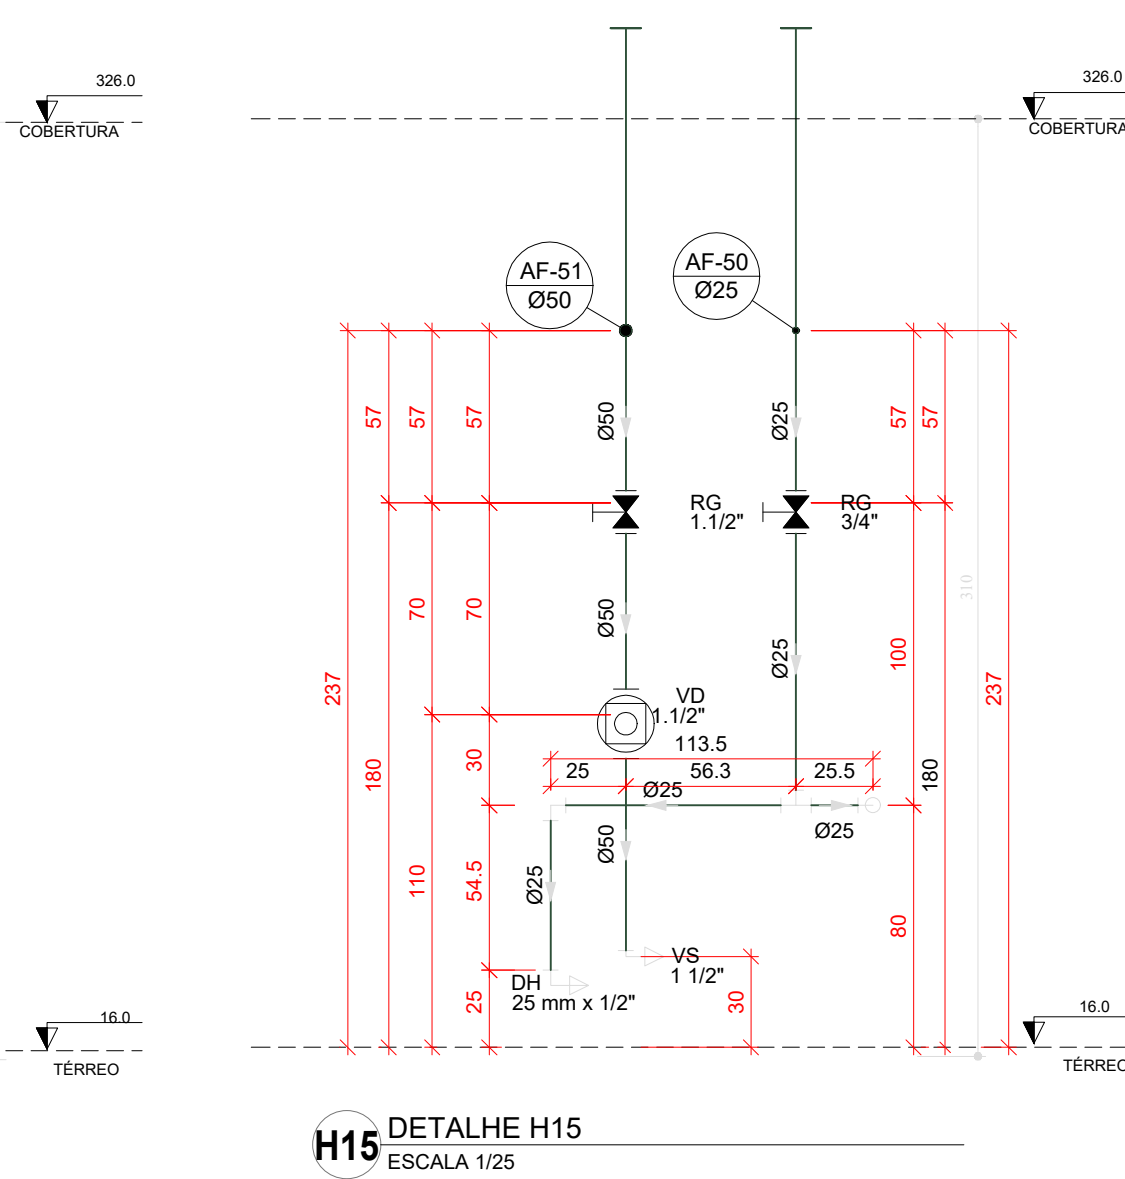


H15 DETALHE H15

ESCALA 1/25


03	JANEIRO/ 2023	Revisão geral da disciplina conforme a atualização da arquitetura. Redimensionamento dos pontos de água fria, esgoto cloacal e pluvial para adequação da arquitetura e novo layout. Atualização a NBR 5500/2022.
02	JANEIRO/ 2017	Acordamento à NBR 5500/2015. Alteração: quadro de área, fechamento frontal, sanitários 1 e 2, altura da platibanda, mobiliário e equipamento, altura da cerâmica nos sanitários, cor dos portões dos suportes e altura da porta PAA. Acréscimo: gradil e quadro de cargas no castelo d'água, de duchas higiênicas e escaninhos pré-escala.
01	JULHO/ 2016	Alteração paredes - shaft para tubulação hidráulica e detalhamento; alteração da altura da platibanda.
N°	DATA	DESCRIÇÃO

CONTROLE DE REVISÕES


FNDE MINISTÉRIO DA EDUCAÇÃO	
PROJETO PADRÃO - FNDE	
PROPRIETÁRIO:	
ENDEREÇO:	
MUNICÍPIO - UF:	
PROPRIETÁRIO:	
RESP. TÉCNICO:	CAU / CREA
AUTOR DO PROJETO:	CAU / CREA
APROVAÇÕES	CAU / CREA
	PREFEITURA / RA
OBSERVAÇÕES:	
CRECHE PRÉ-ESCOLA - TIPO 1	
PROJETO DE ÁGUA FRIA	
COORDENAÇÃO CGEST - Coordenação Geral de Infraestrutura Educativa	DETALHES - VISTAS DETALHE H01 A H15
REVISÃO R.00 R.01 R.02	ESCALA 1/25 DATA EMISSÃO JAN/2023
FORMATO (118x841)	PRONCHIA 12/15

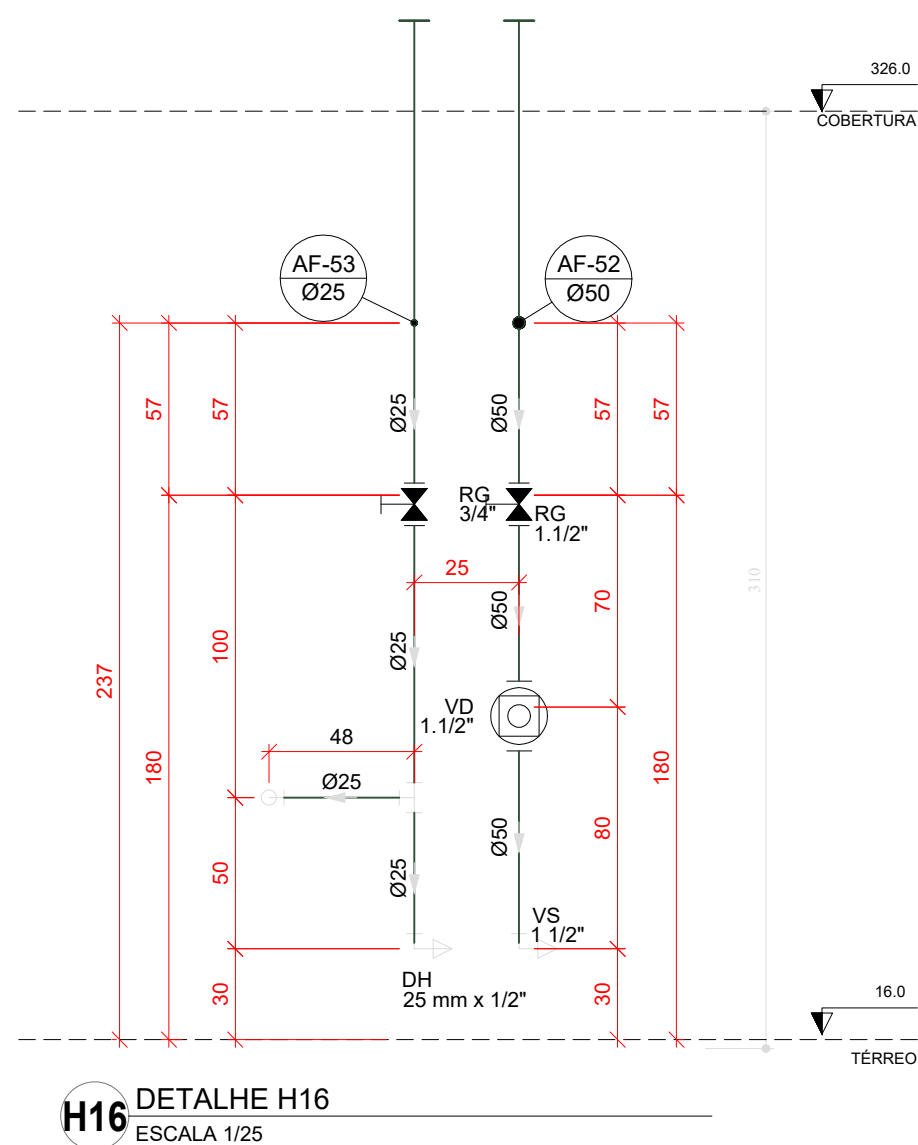


H16 DETALHE H16
ESCALA 1/25

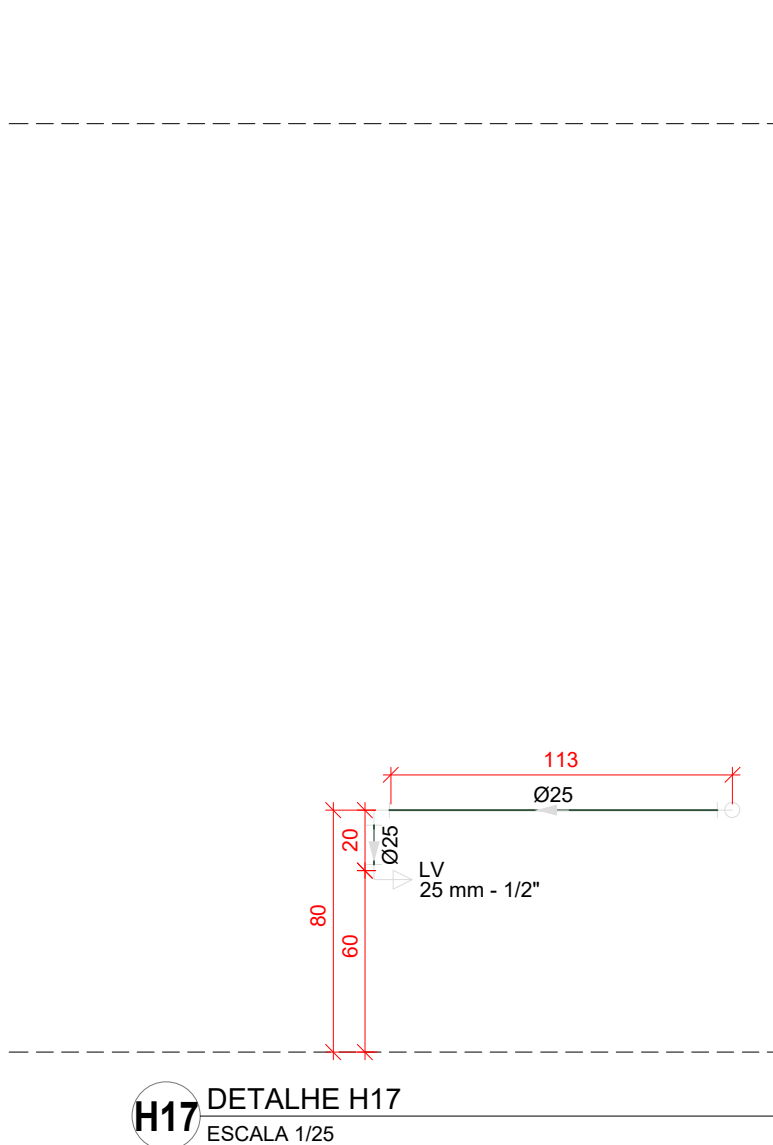


H17 DETALHE H17
ESCALA 1/25

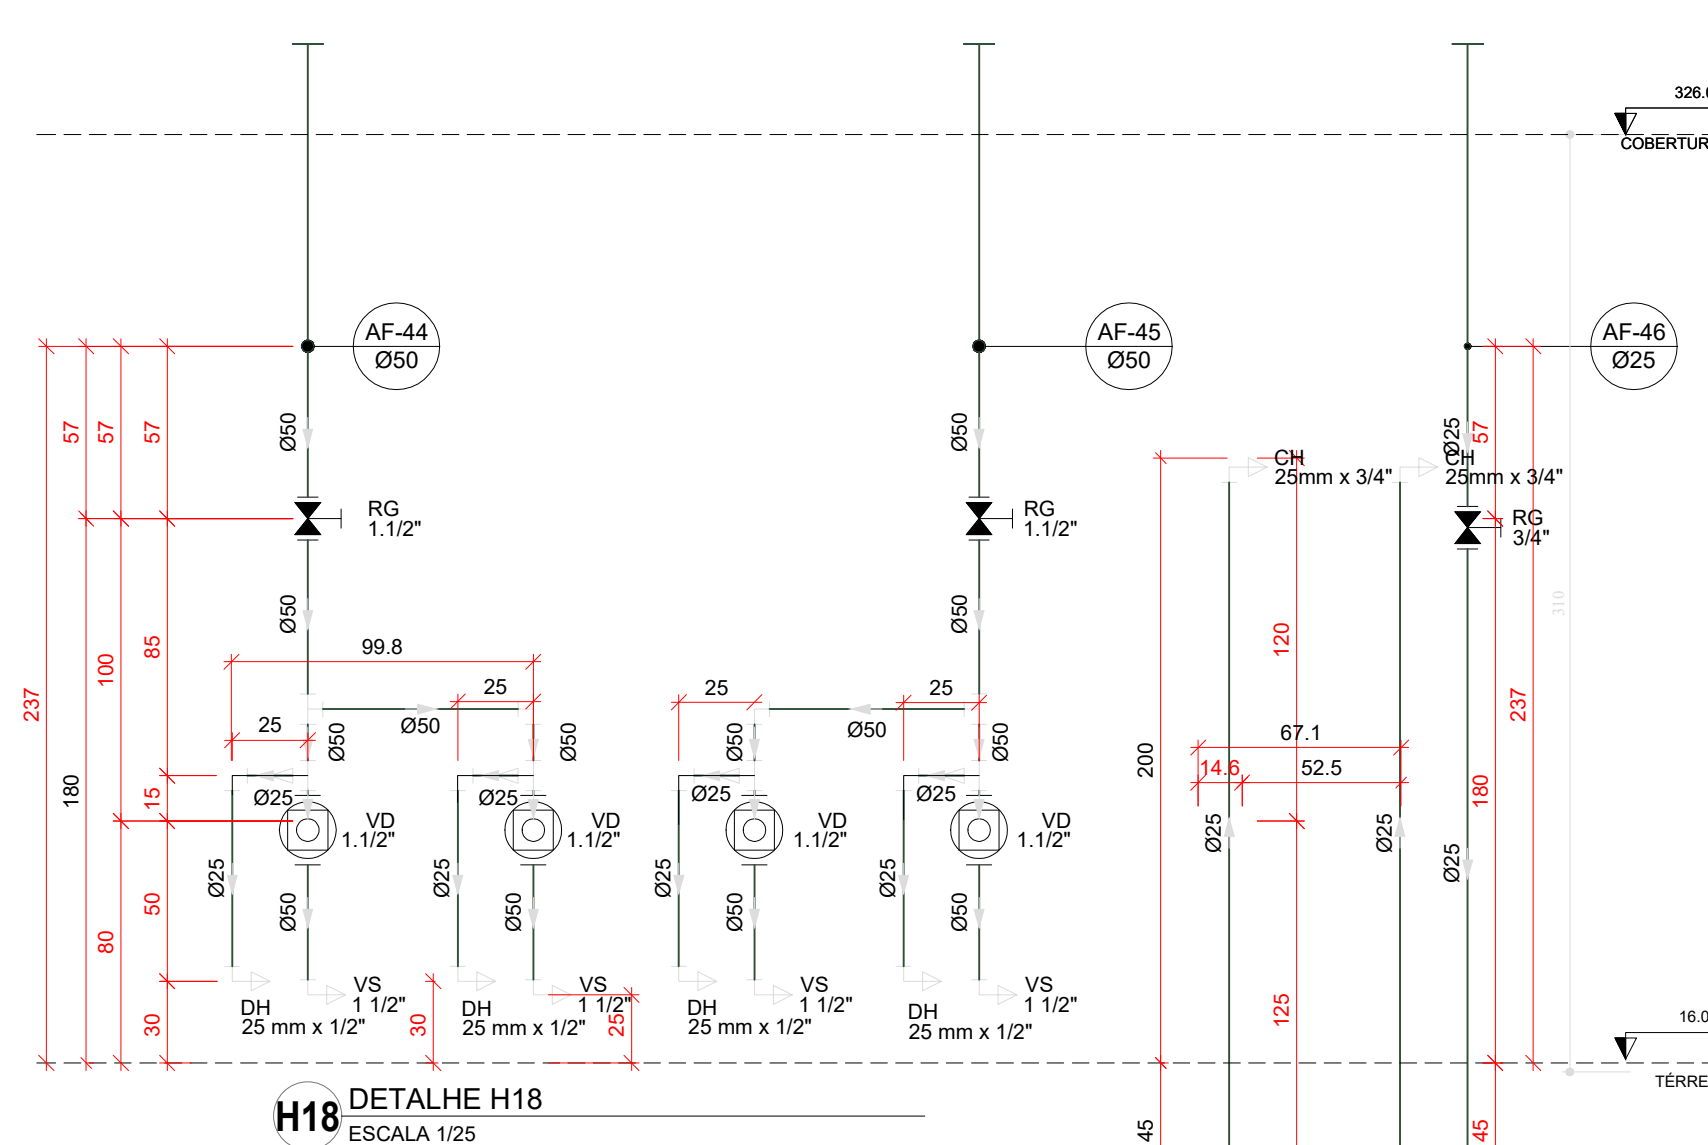


H18 DETALHE H18
ESCALA 1/25

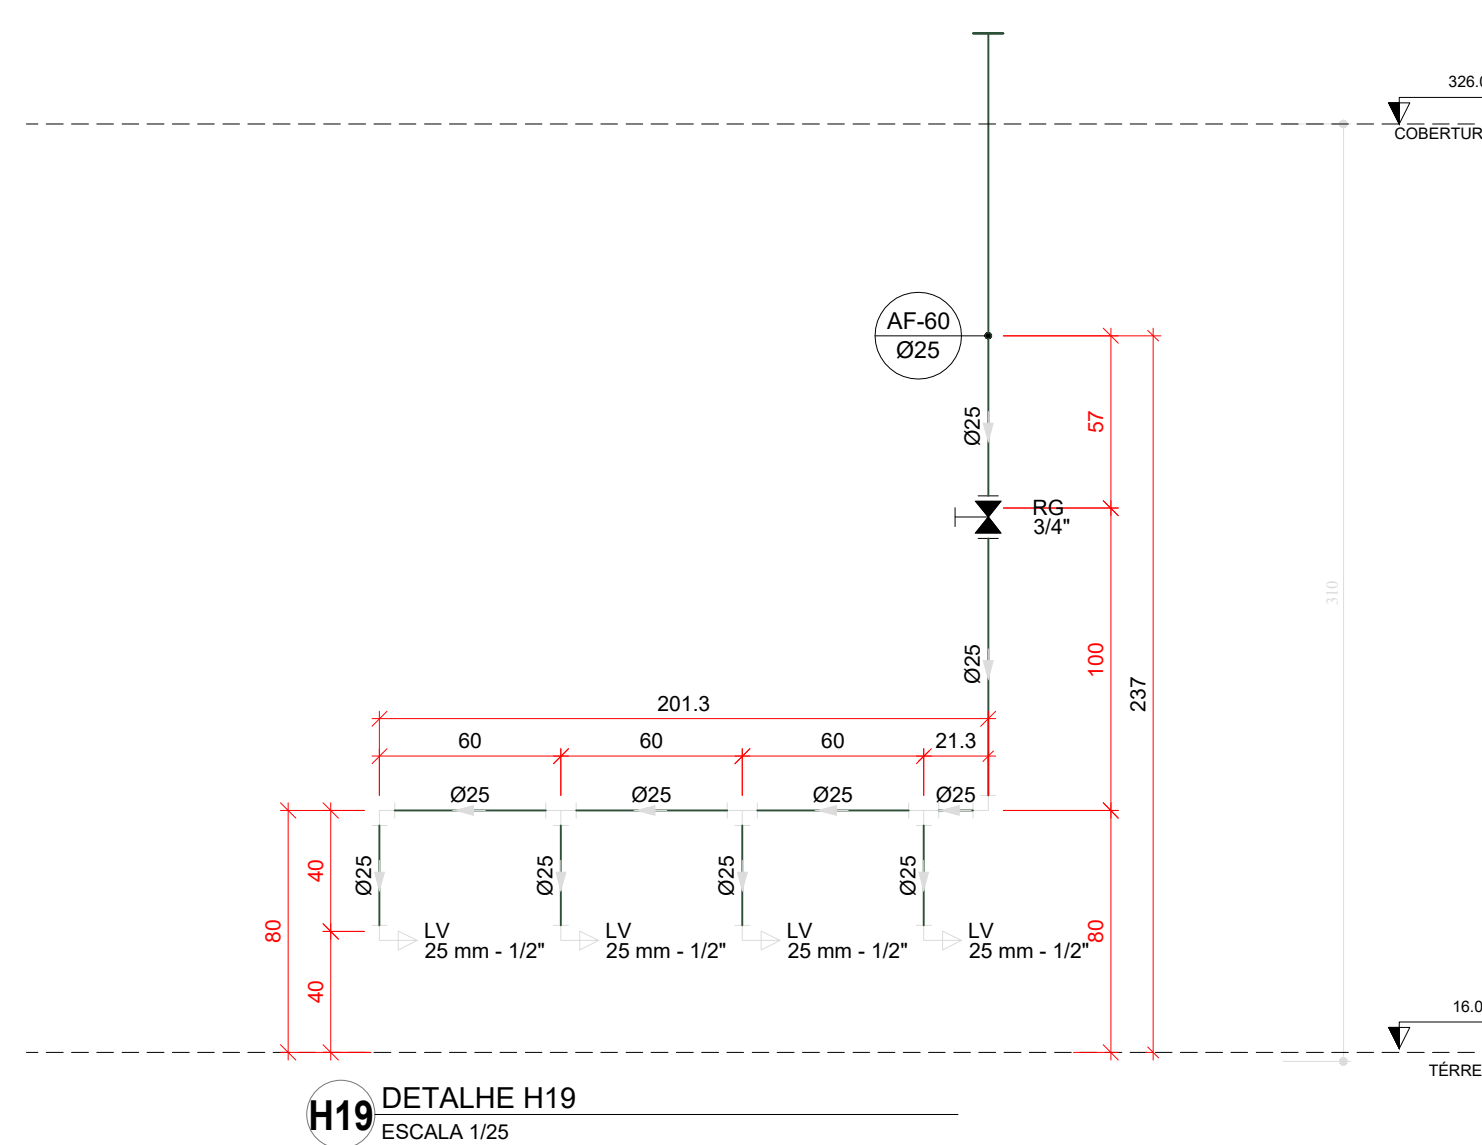


H19 DETALHE H19
ESCALA 1/25

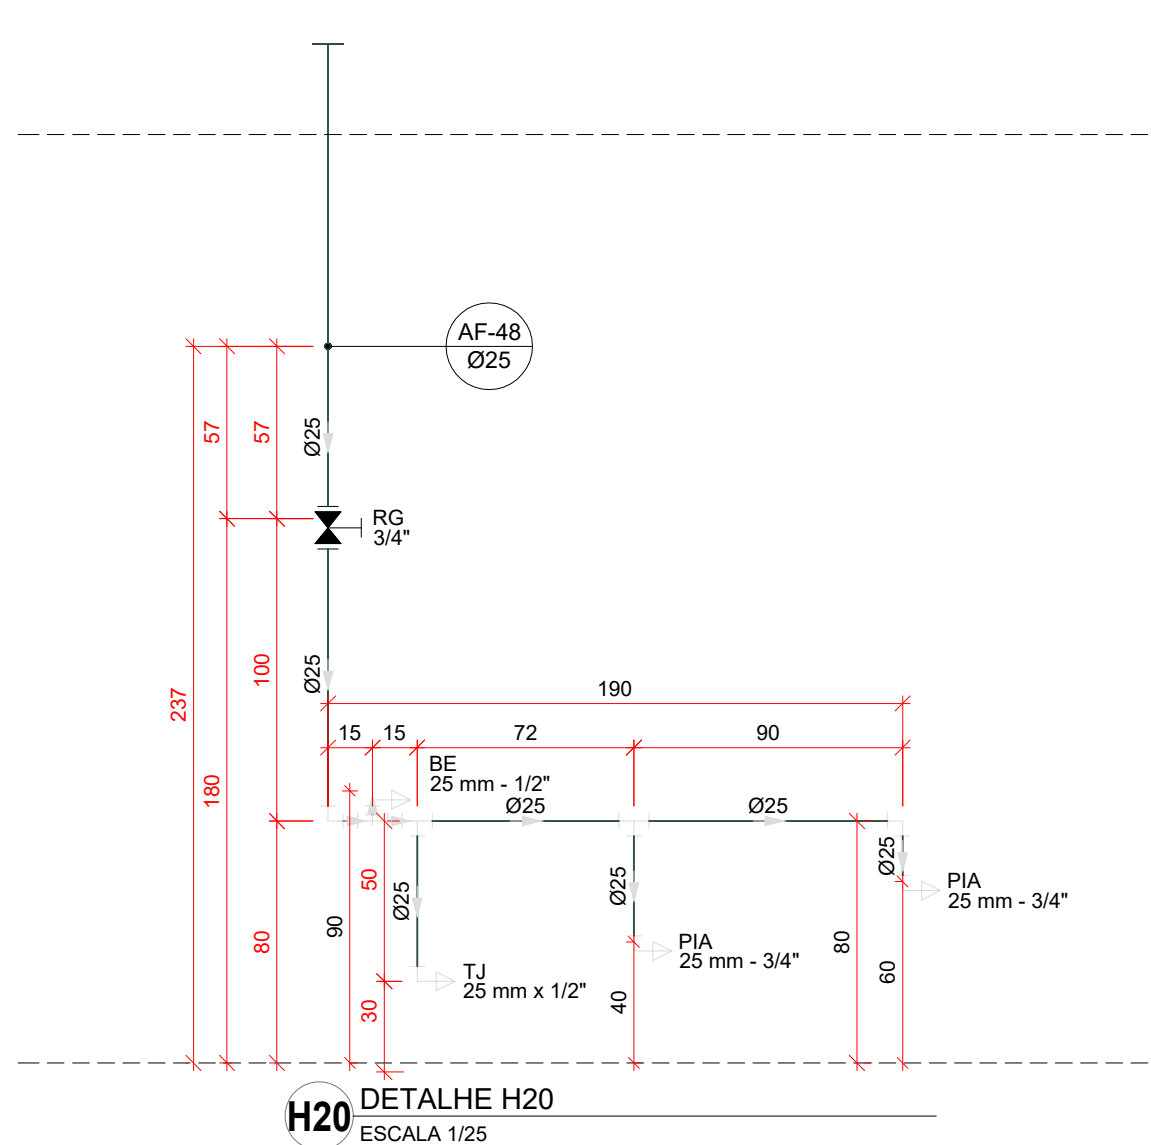


H20 DETALHE H20
ESCALA 1/25

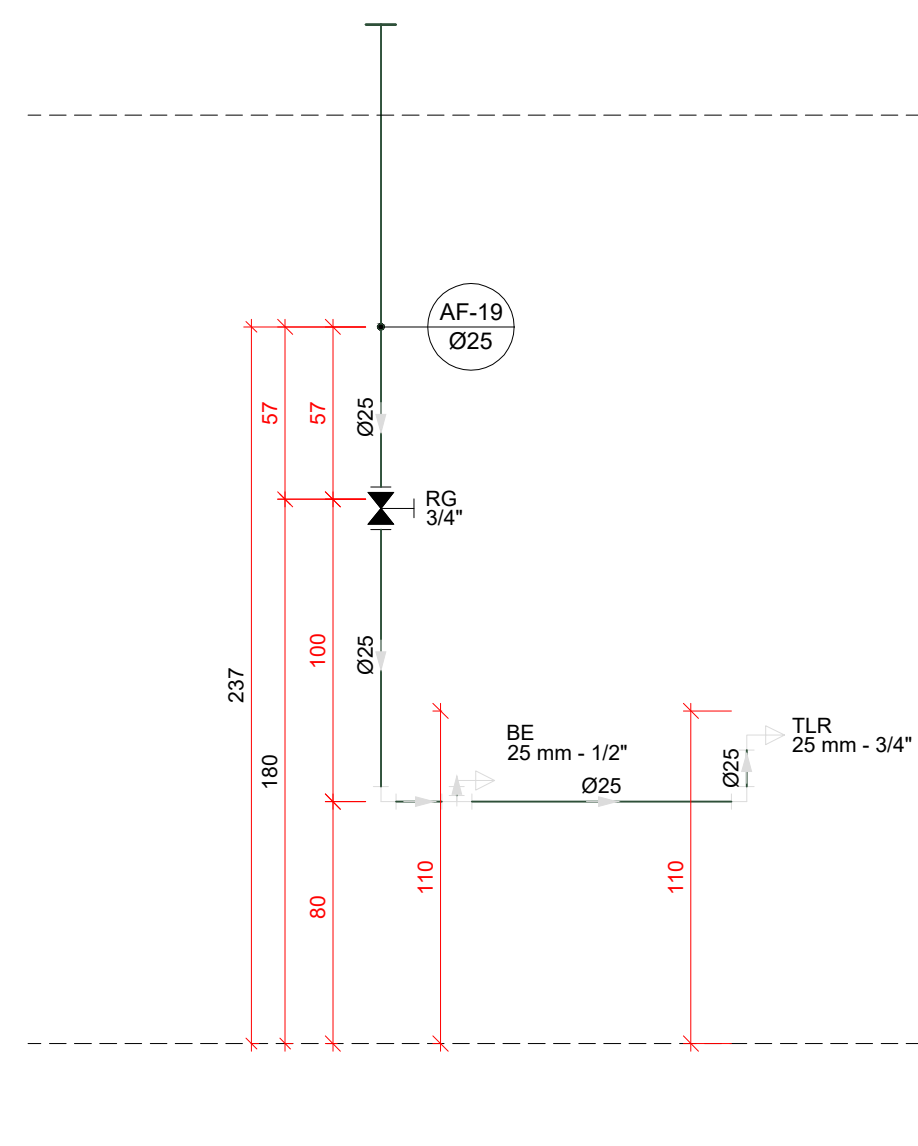


H21 DETALHE H21
ESCALA 1/25

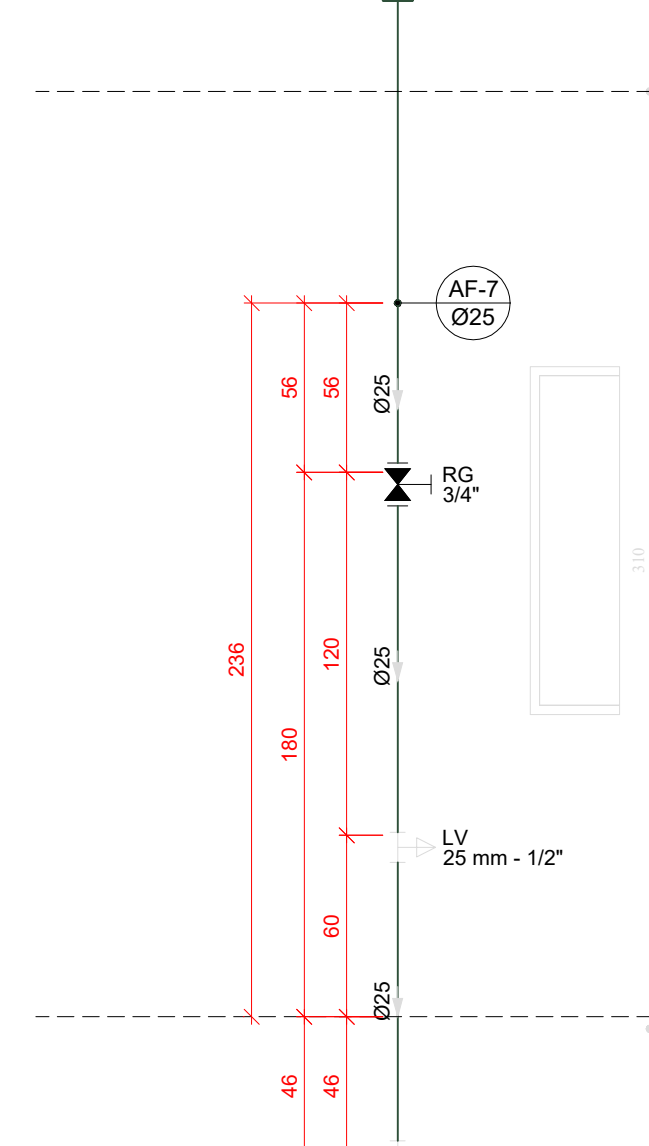


H22 DETALHE H22
ESCALA 1/25

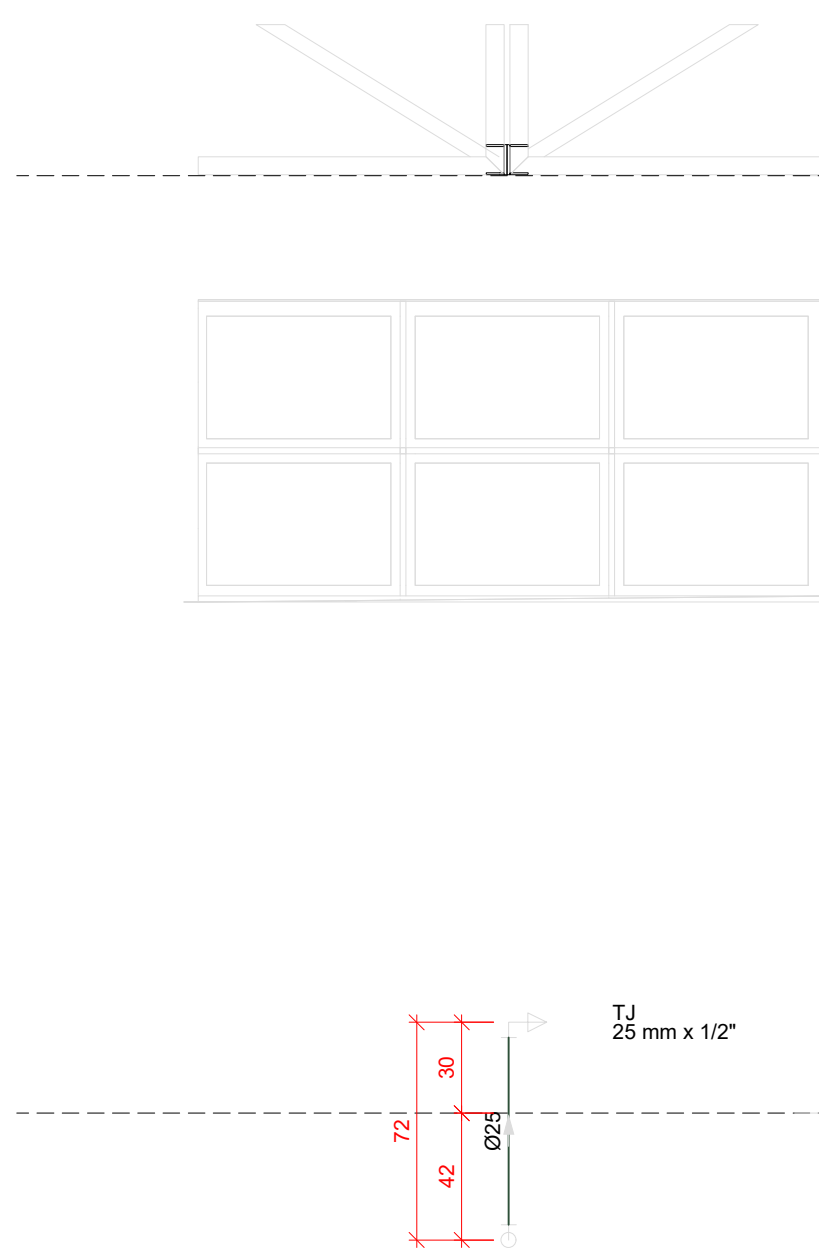


H23 DETALHE H23
ESCALA 1/25

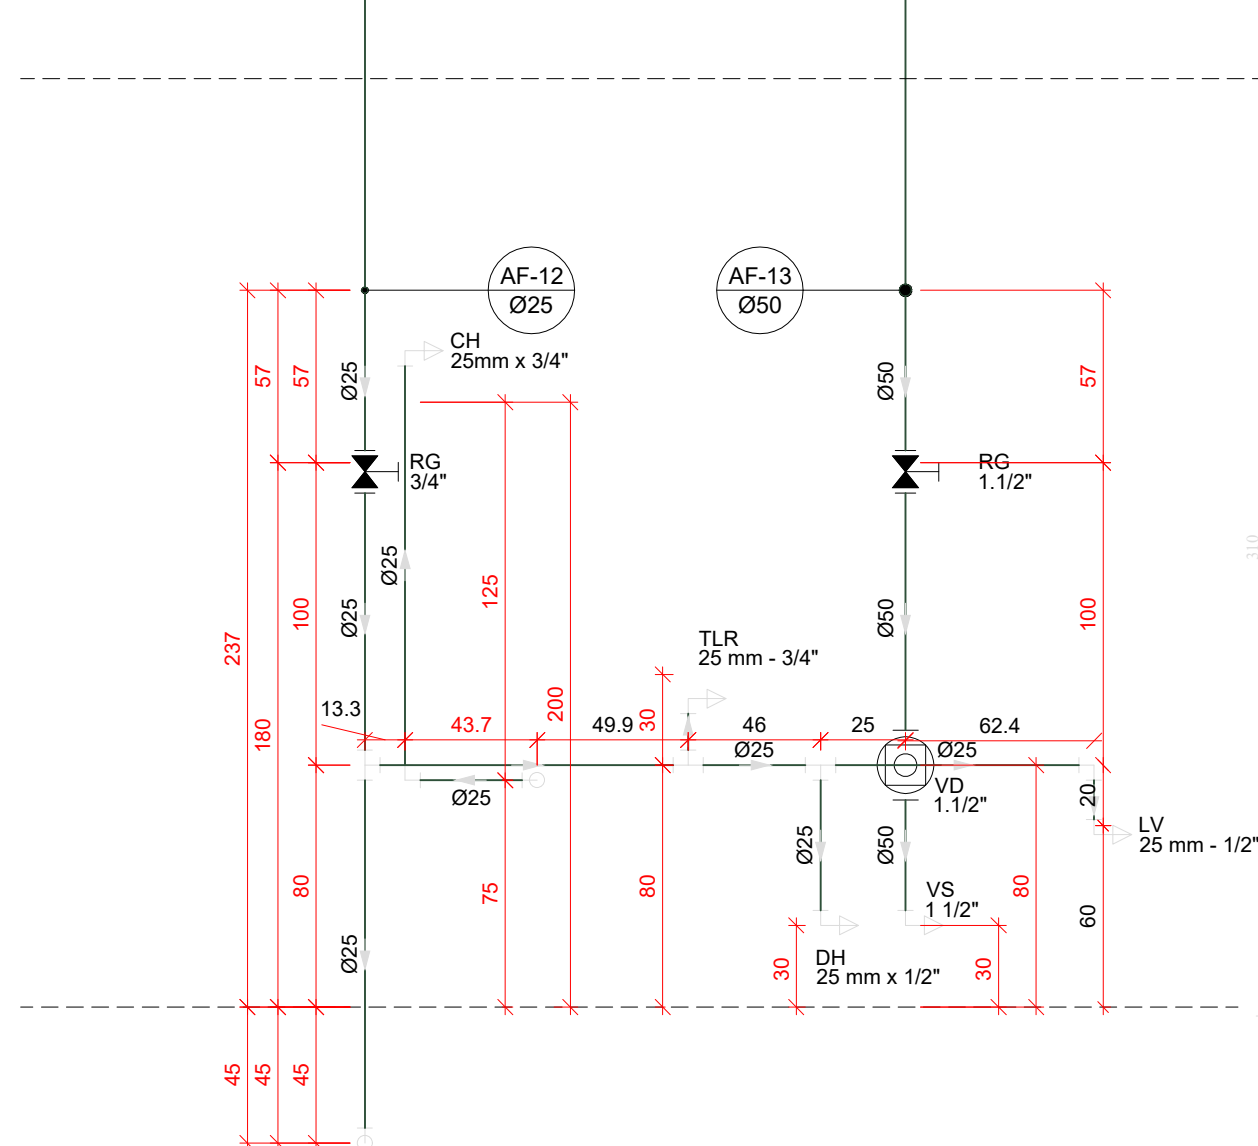


H24 DETALHE H24
ESCALA 1/25

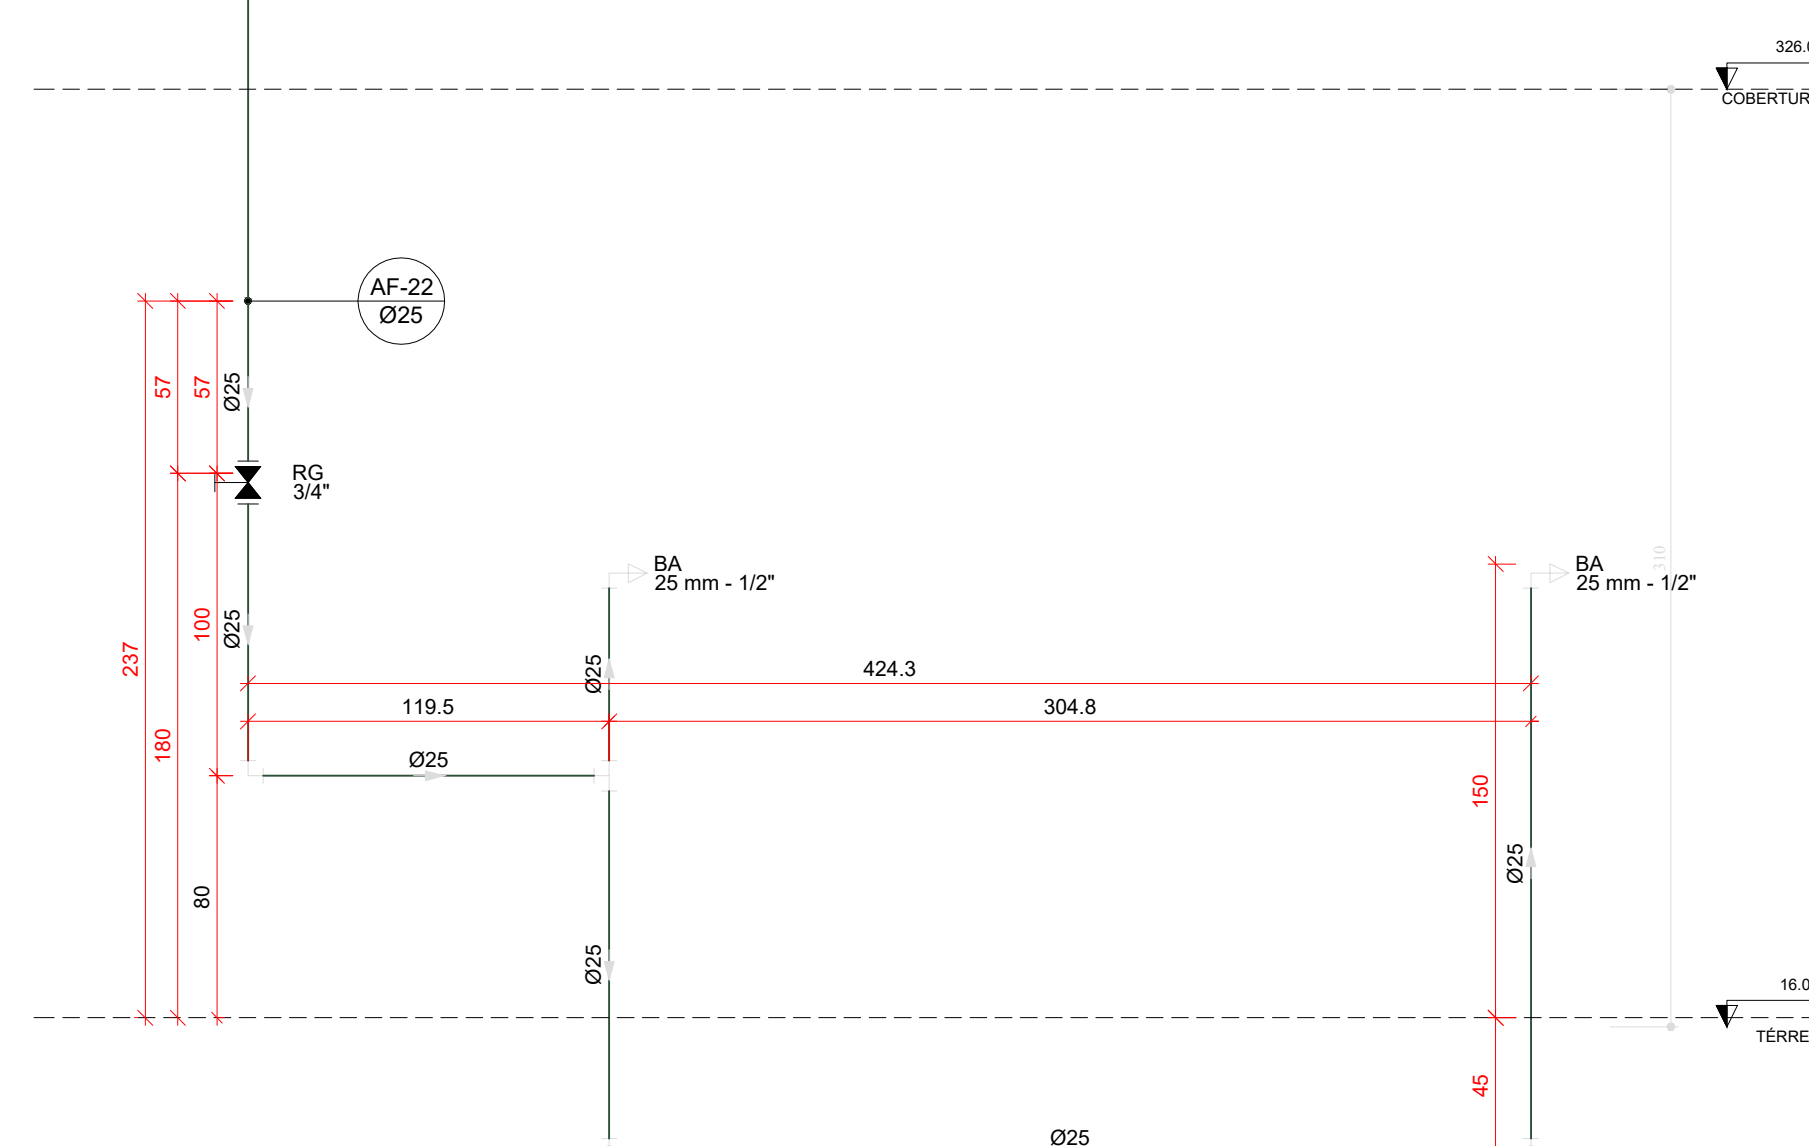


H25 DETALHE H25
ESCALA 1/25

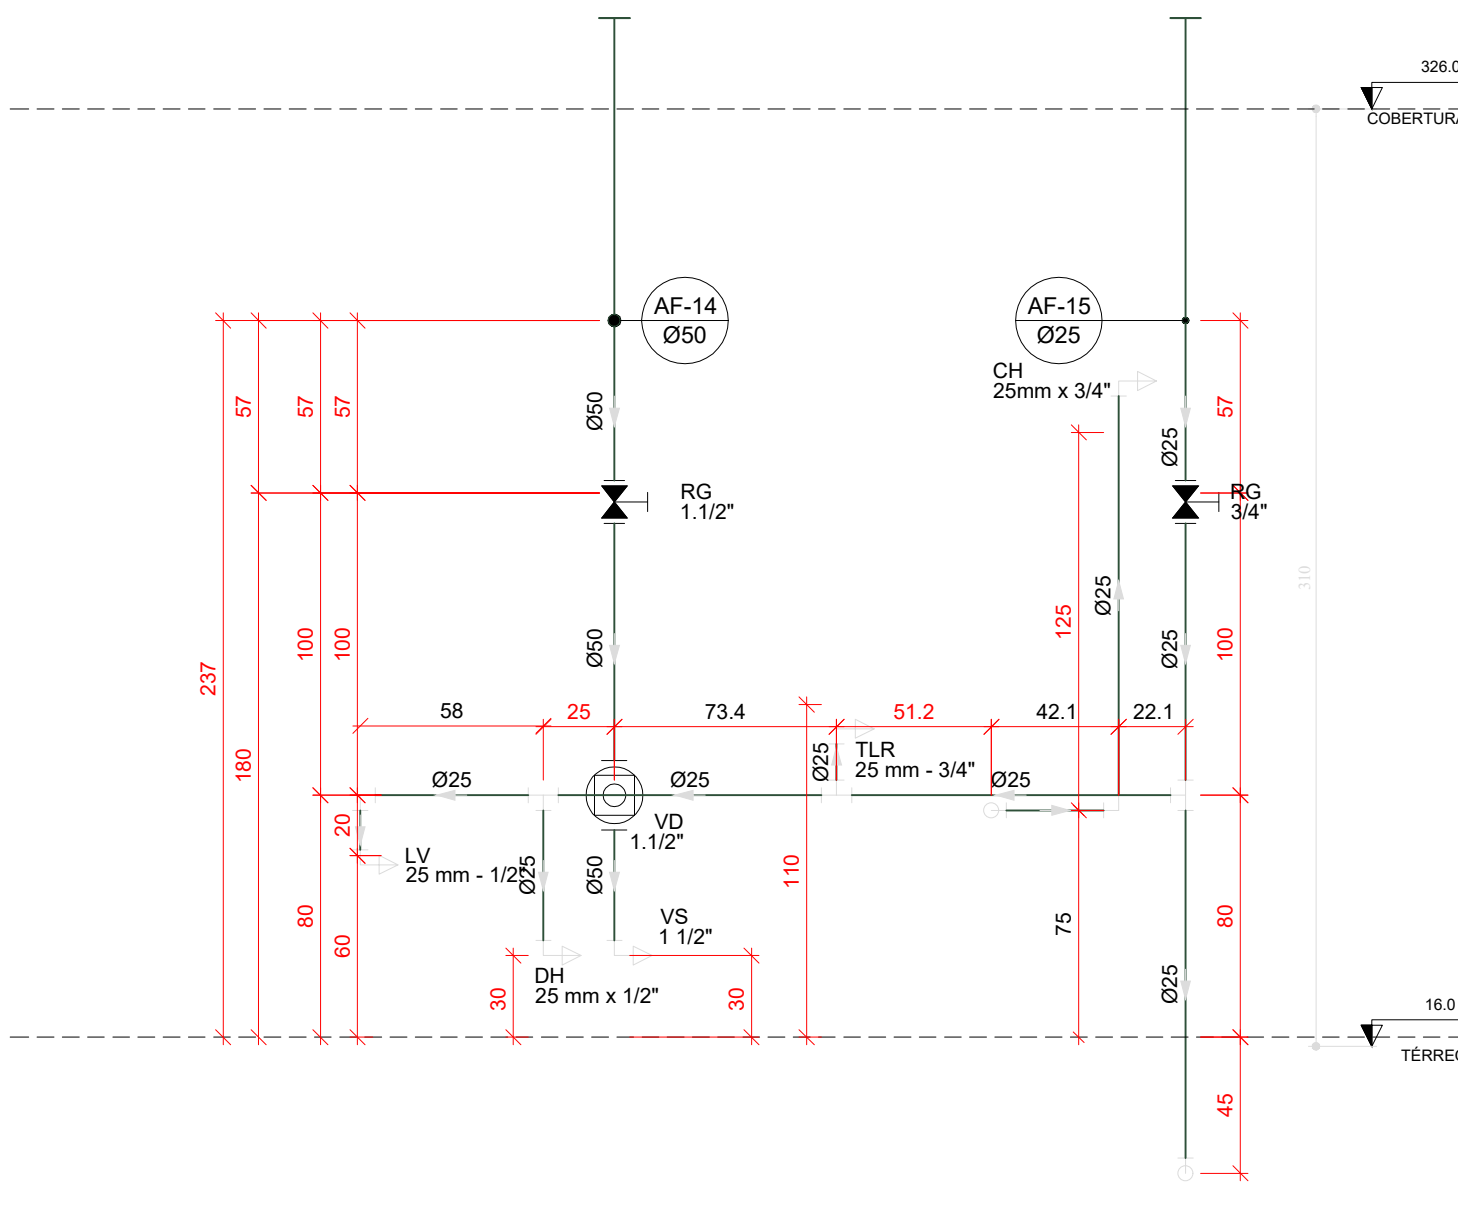


H26 DETALHE H26
ESCALA 1/25

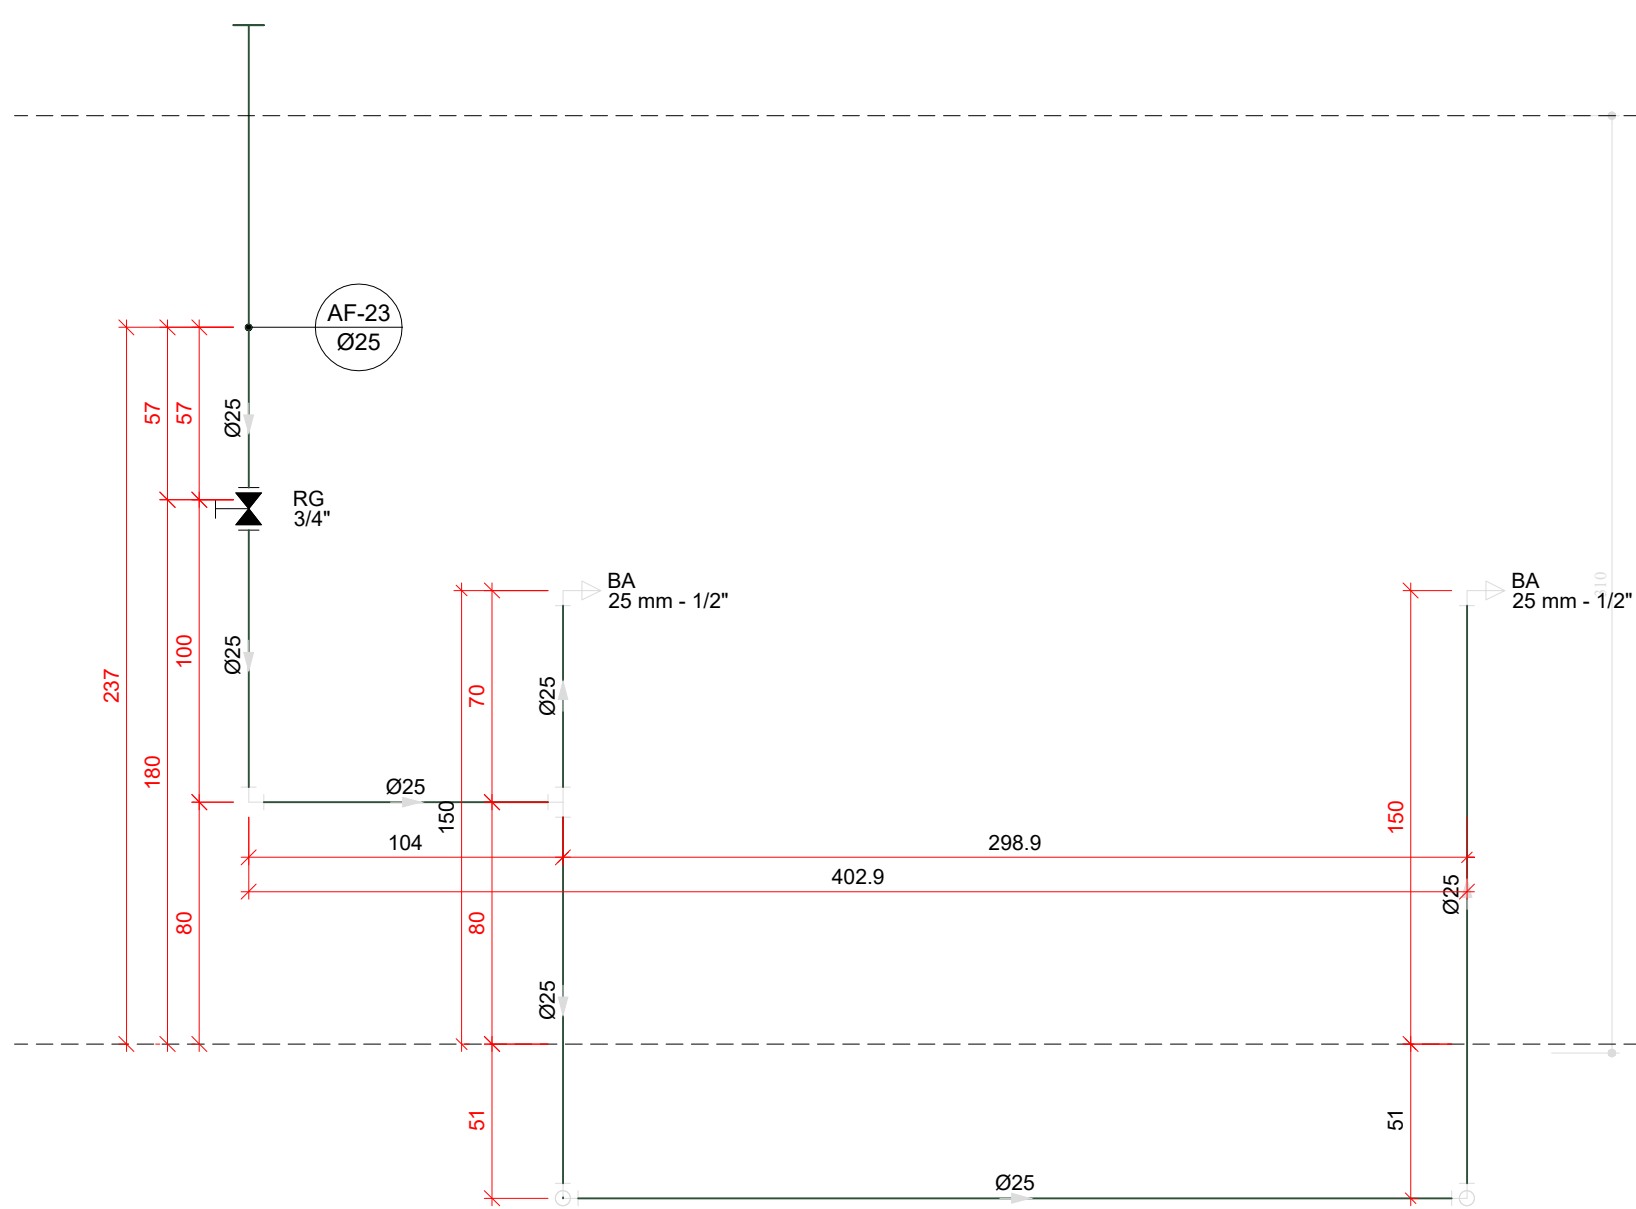


H27 DETALHE H27
ESCALA 1/25

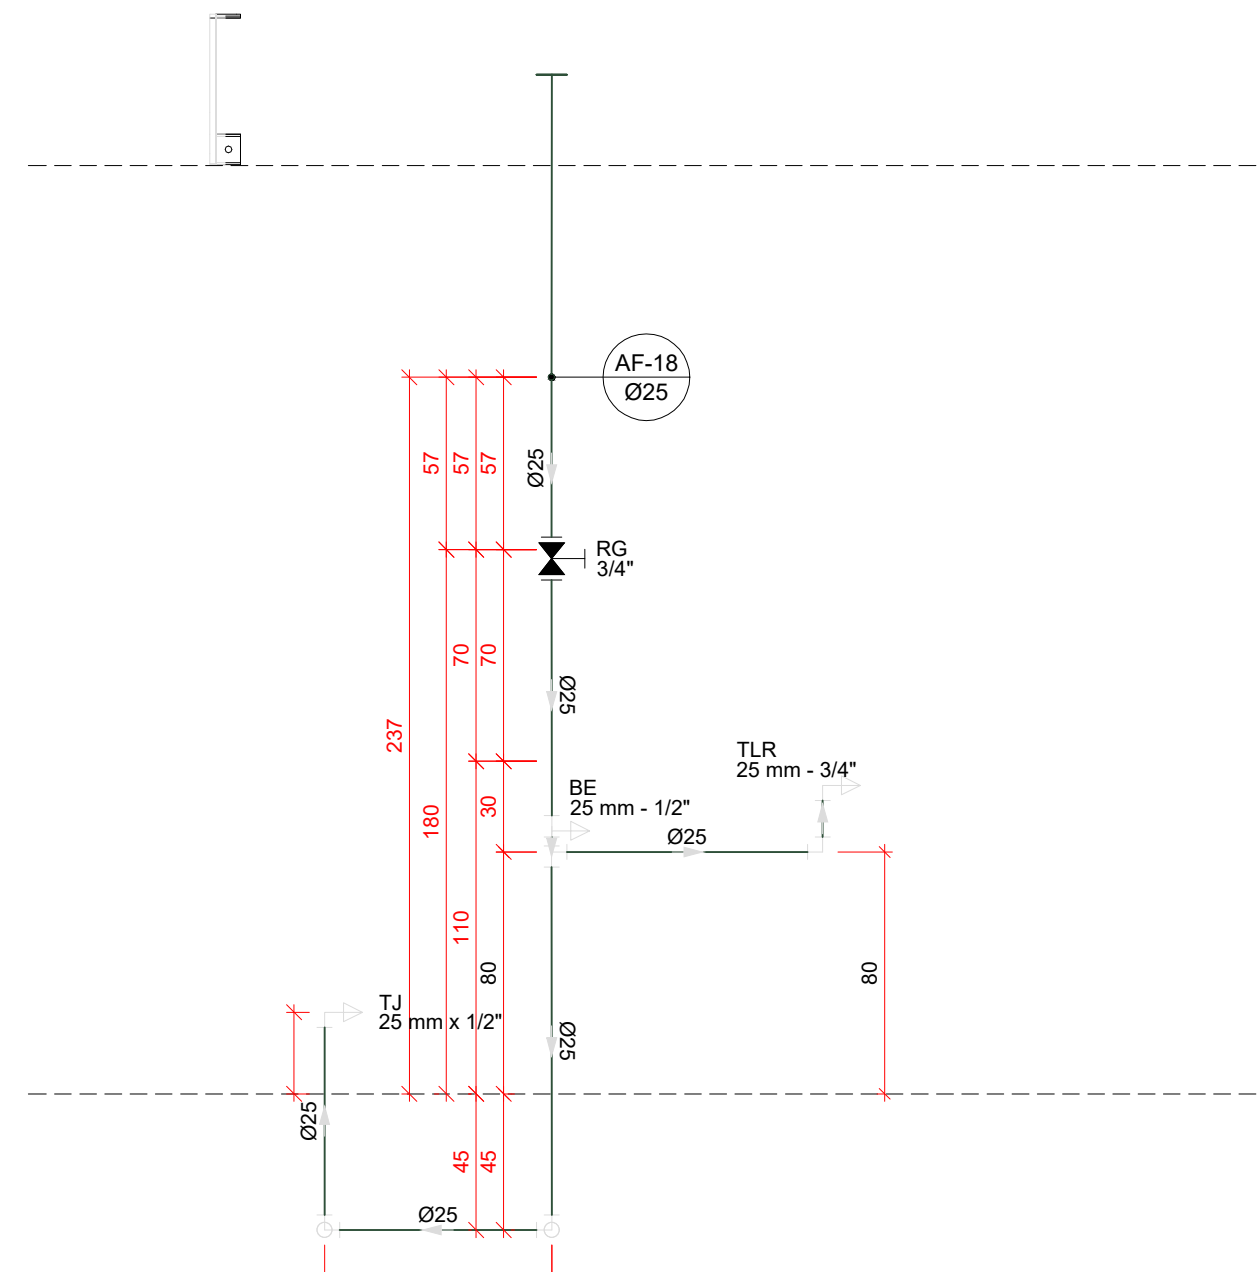


H28 DETALHE H28
ESCALA 1/25

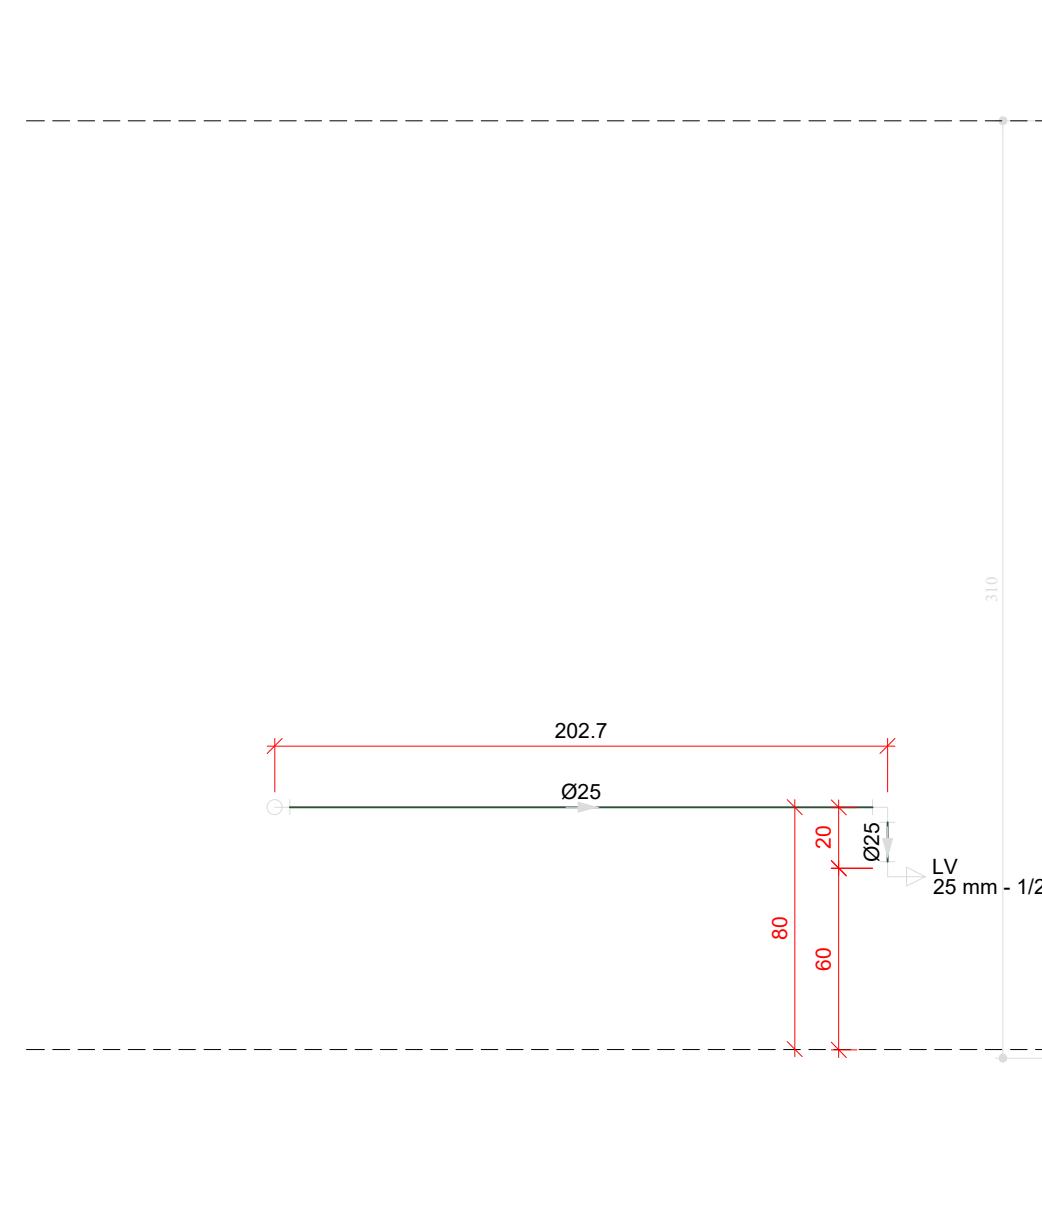


H29 DETALHE H29
ESCALA 1/25

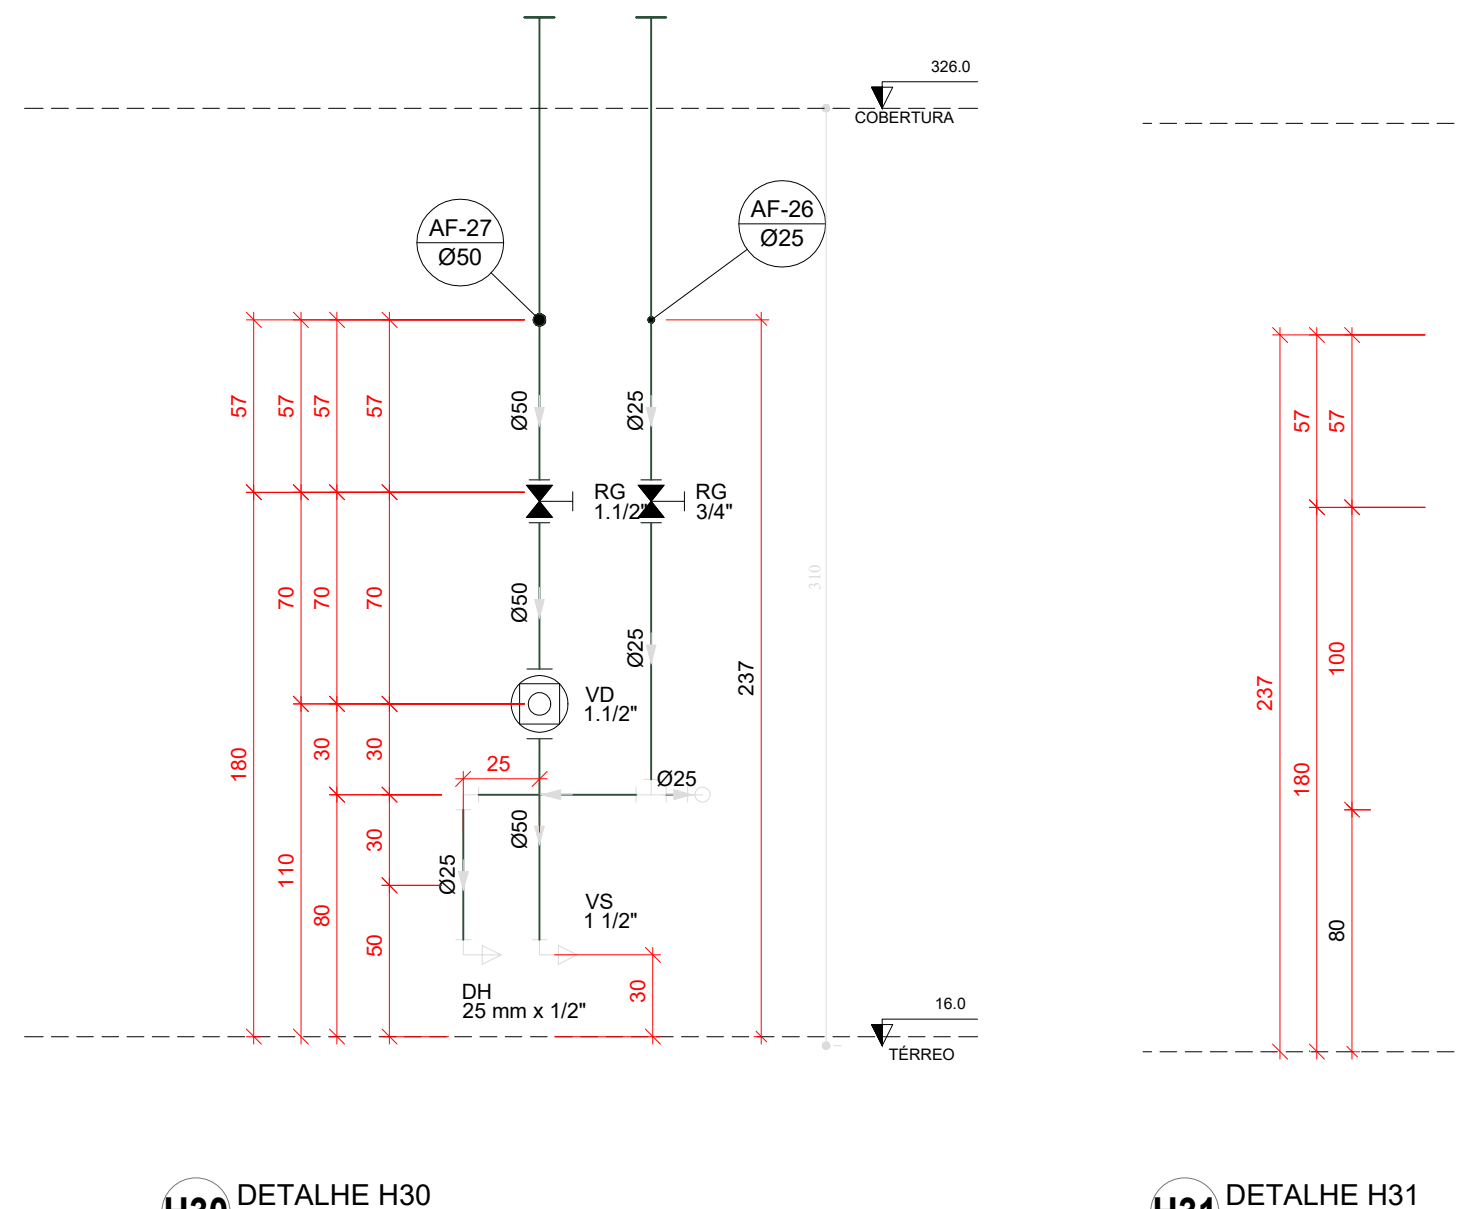


H30 DETALHE H30
ESCALA 1/25

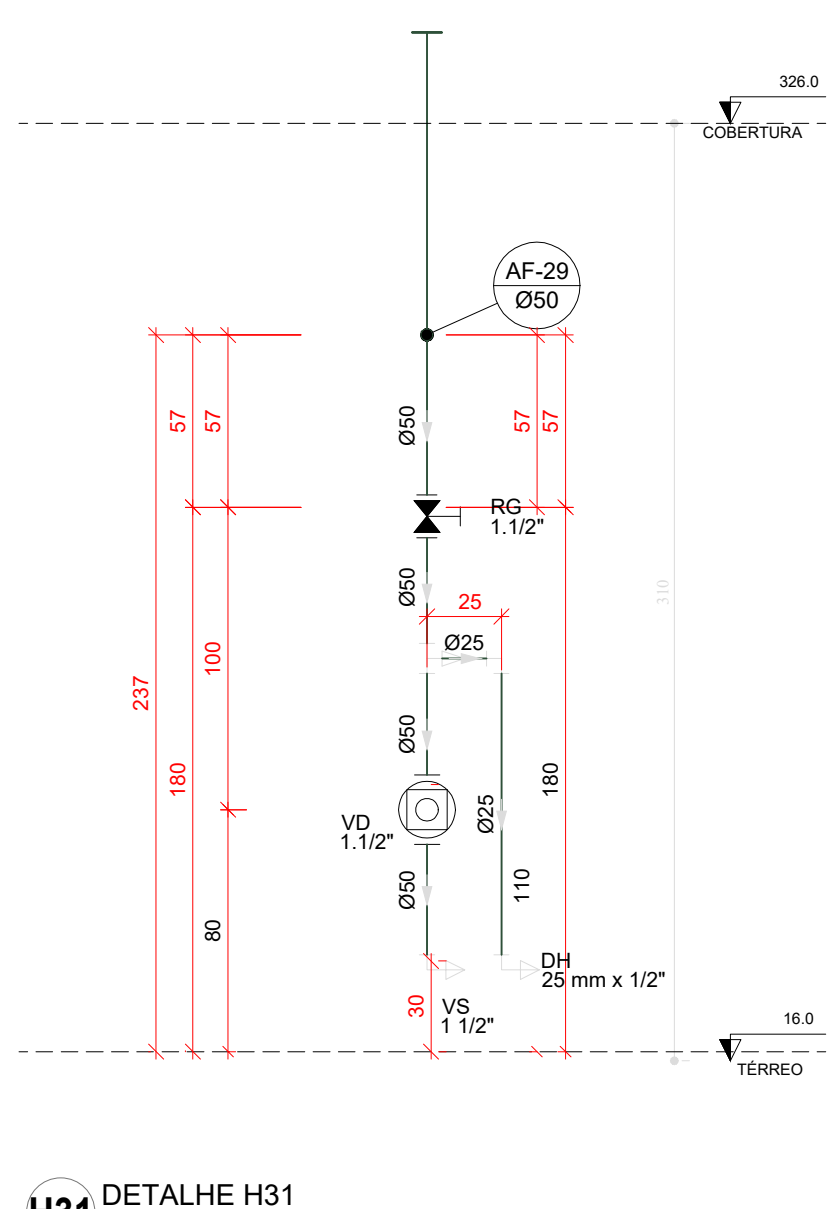


H31 DETALHE H31
ESCALA 1/25

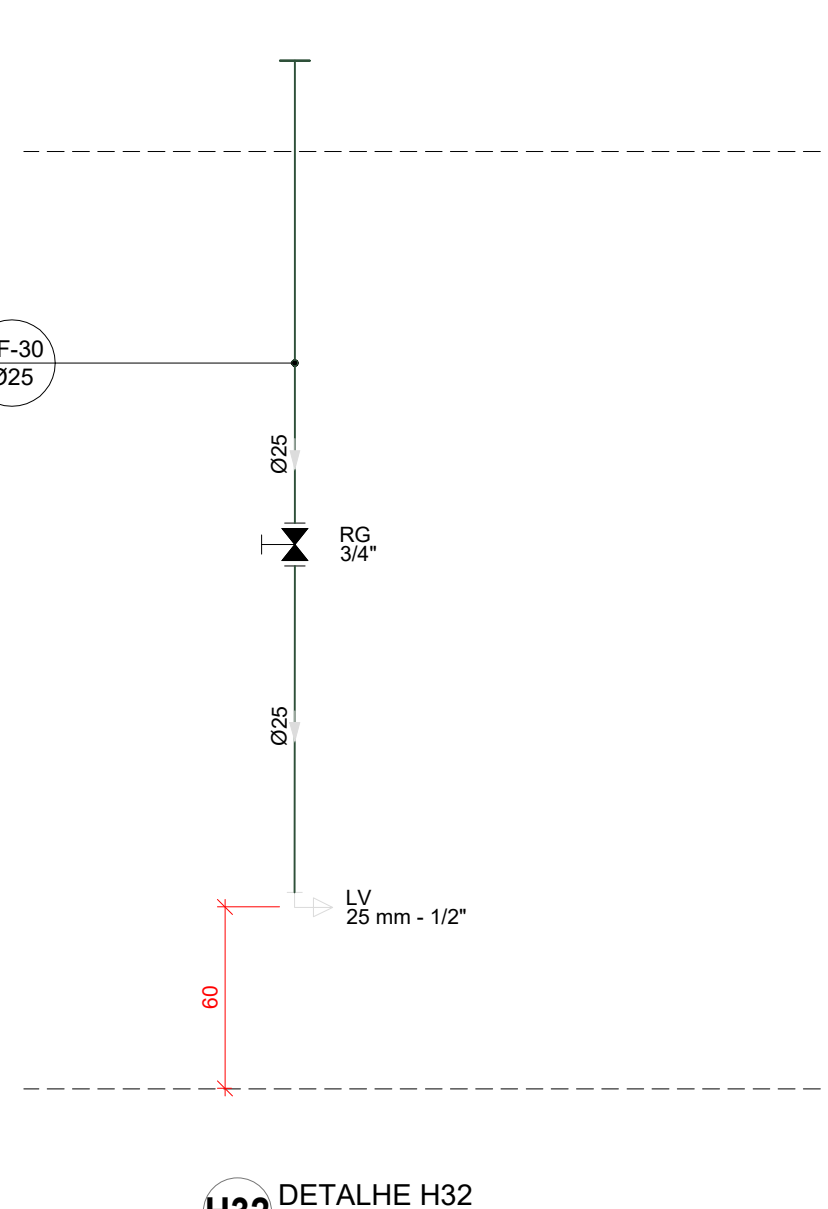


H32 DETALHE H32
ESCALA 1/25

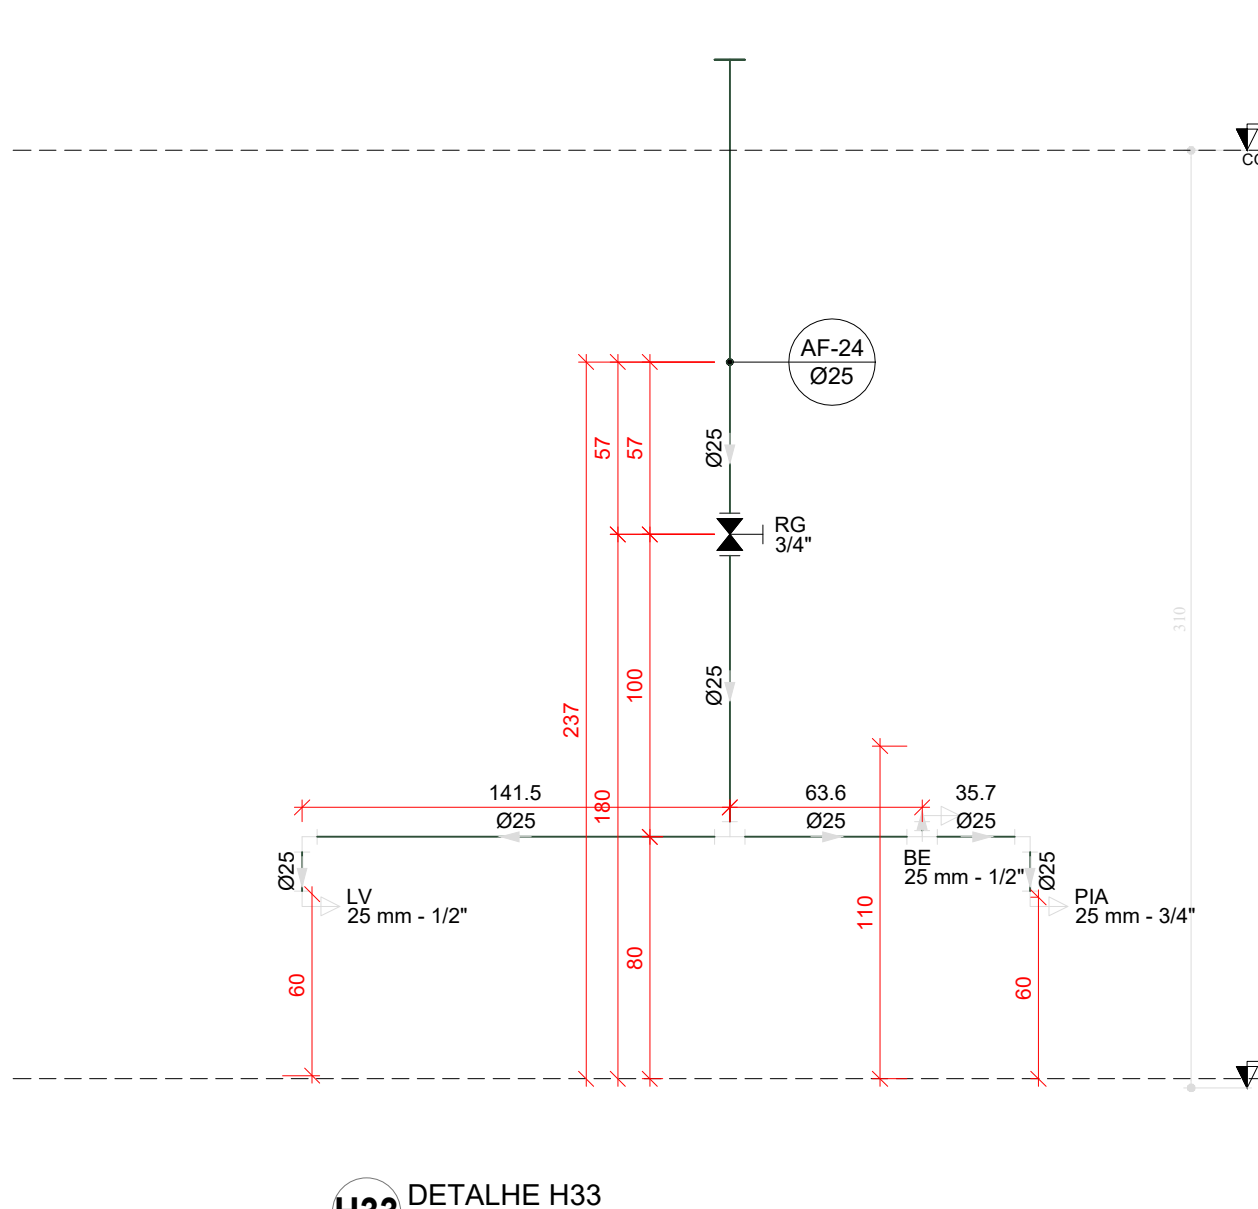

H33 DETALHE H33
ESCALA 1/25

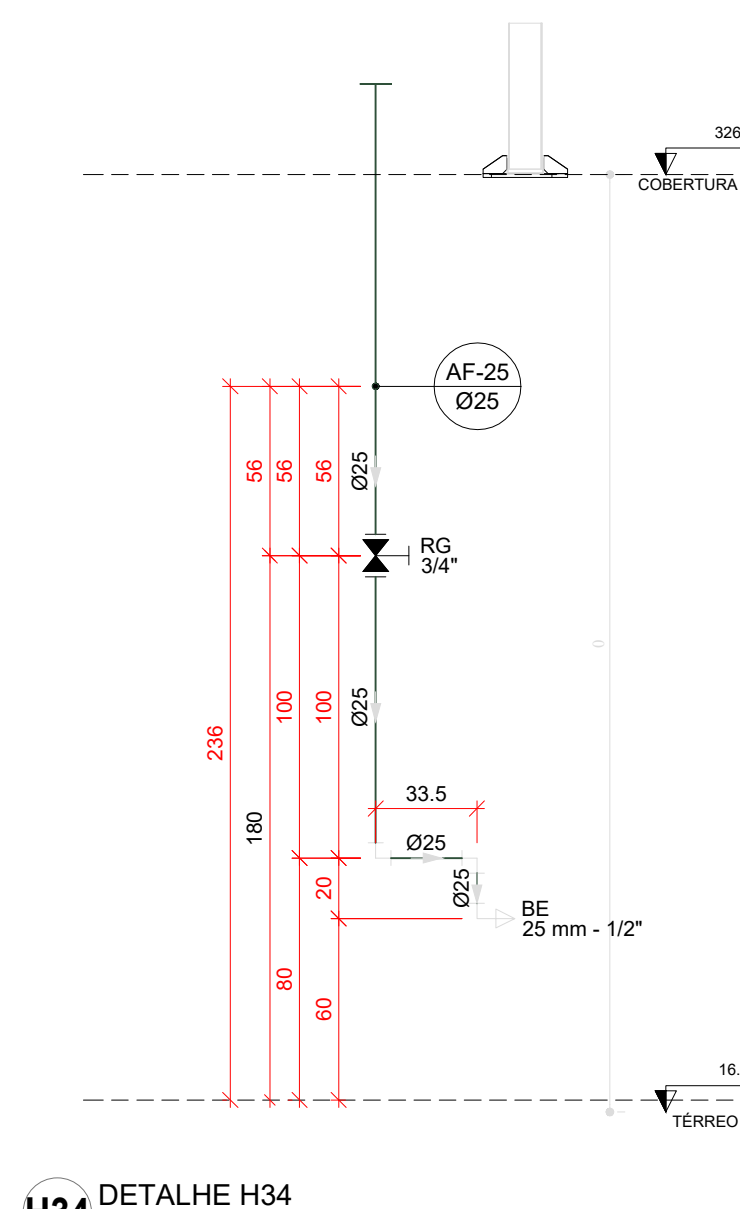

H34 DETALHE H34
ESCALA 1/25

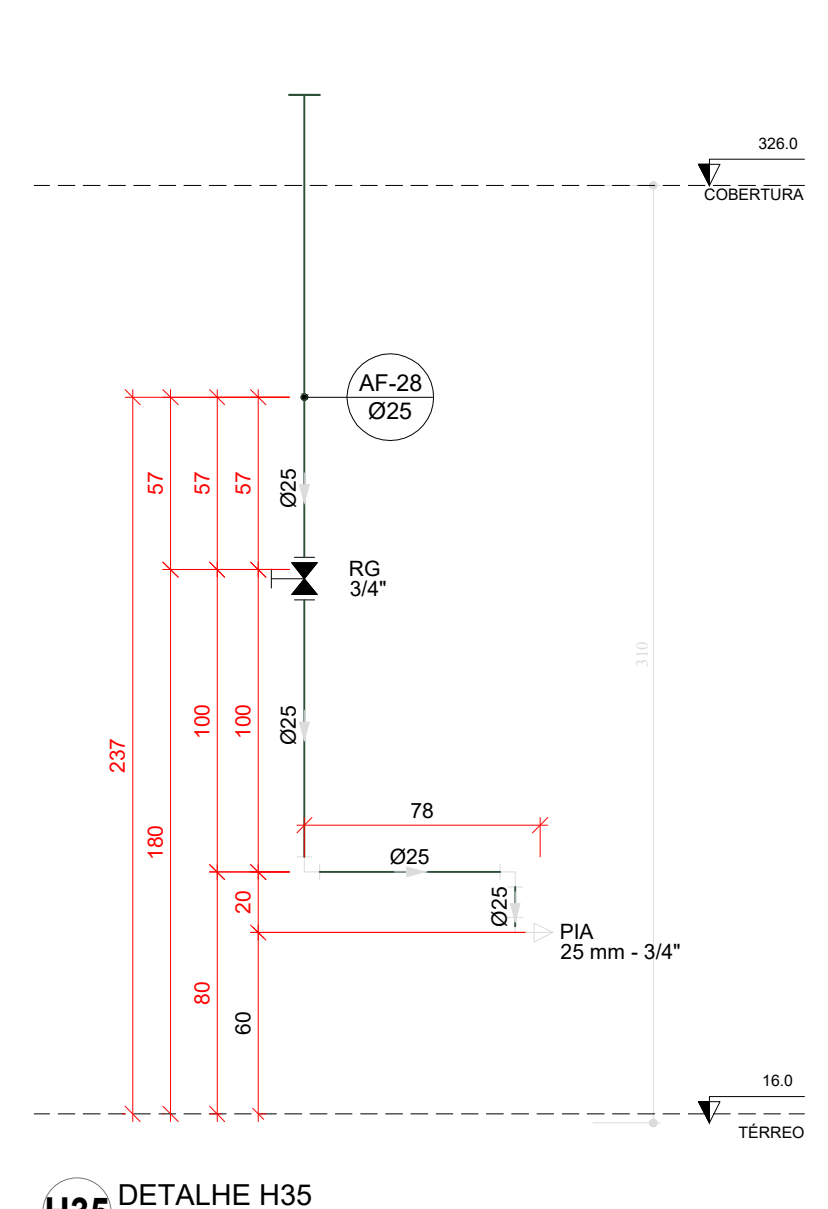

H35 DETALHE H35
ESCALA 1/25

03	JANEIRO/ 2023	Revisão geral da disciplina conforme a atualização da arquitetura. Redimensionamento das portas de água fria, esgoto cloacal e pluvial para adequação da arquitetura e novo layout. Alterando a NBR 5590/2022.
02	JANEIRO/ 2017	Acordamento à NBR 5590/2015. Alteração: quadro de áreas, fechamento frontal, sanitários 1 e 2, altura da plataforma, mobiliário e equipamento, altura da cerâmica nos sanitários, cor das portas dos sanitários e altura da porta PAA. Acrescendo: gradil e quadro de cargas no castelo d'água, de duchas higiênicas e escaninhos pré-escala.
01	JULHO/ 2016	Alteração paredes - shaft para tubulação hidráulica e detalhamento; alteração da altura da plataforma.
N°	DATA	DESCRIÇÃO

CONTROLE DE REVISÕES

FNDE MINISTÉRIO DA EDUCAÇÃO	
PROJETO PADRÃO - FNDE	
PROPRIETÁRIO:	
ENDEREÇO:	
MUNICÍPIO - UF:	
PROPRIETÁRIO:	
RESP. TÉCNICO:	CAU / CREA
AUTOR DO PROJETO:	CAU / CREA
APROVAÇÕES	CAU / CREA
PREFEITURA / RA	
OBSERVAÇÕES:	
CRECHE PRÉ-ESCOLA - TIPO 1	
PROJETO DE ÁGUA FRIA	
COORDENAÇÃO	DETALHES - VISTAS
CGEST - Coordenação Geral de Infraestrutura Educacional	DETALHE H16 A H35
REVISÃO	REVISÃO
R.00	R.03
R.01	R.02
FORMATO (1189x841)	ESCALA 1/25
	PRANCHAS
	13/15



CONTROLE DE REVISÕES



PROPRIETARIO

AUTOR DO PROJETO

APROVAÇÕES

CAU / CREA

PREFEITURA / RA

OBSERVAÇÕES

CRECHE PRÉ-ESCOLA - TIPO 1

PROJETO DE ÁGUA FRIA

COORDENAÇÃO	
-------------	--

CGEST - Coord
Geral de Infraes


Educacional

DETALHE H36 A H52

REVISÃO	ESCALA
---------	--------

HAF

14/15

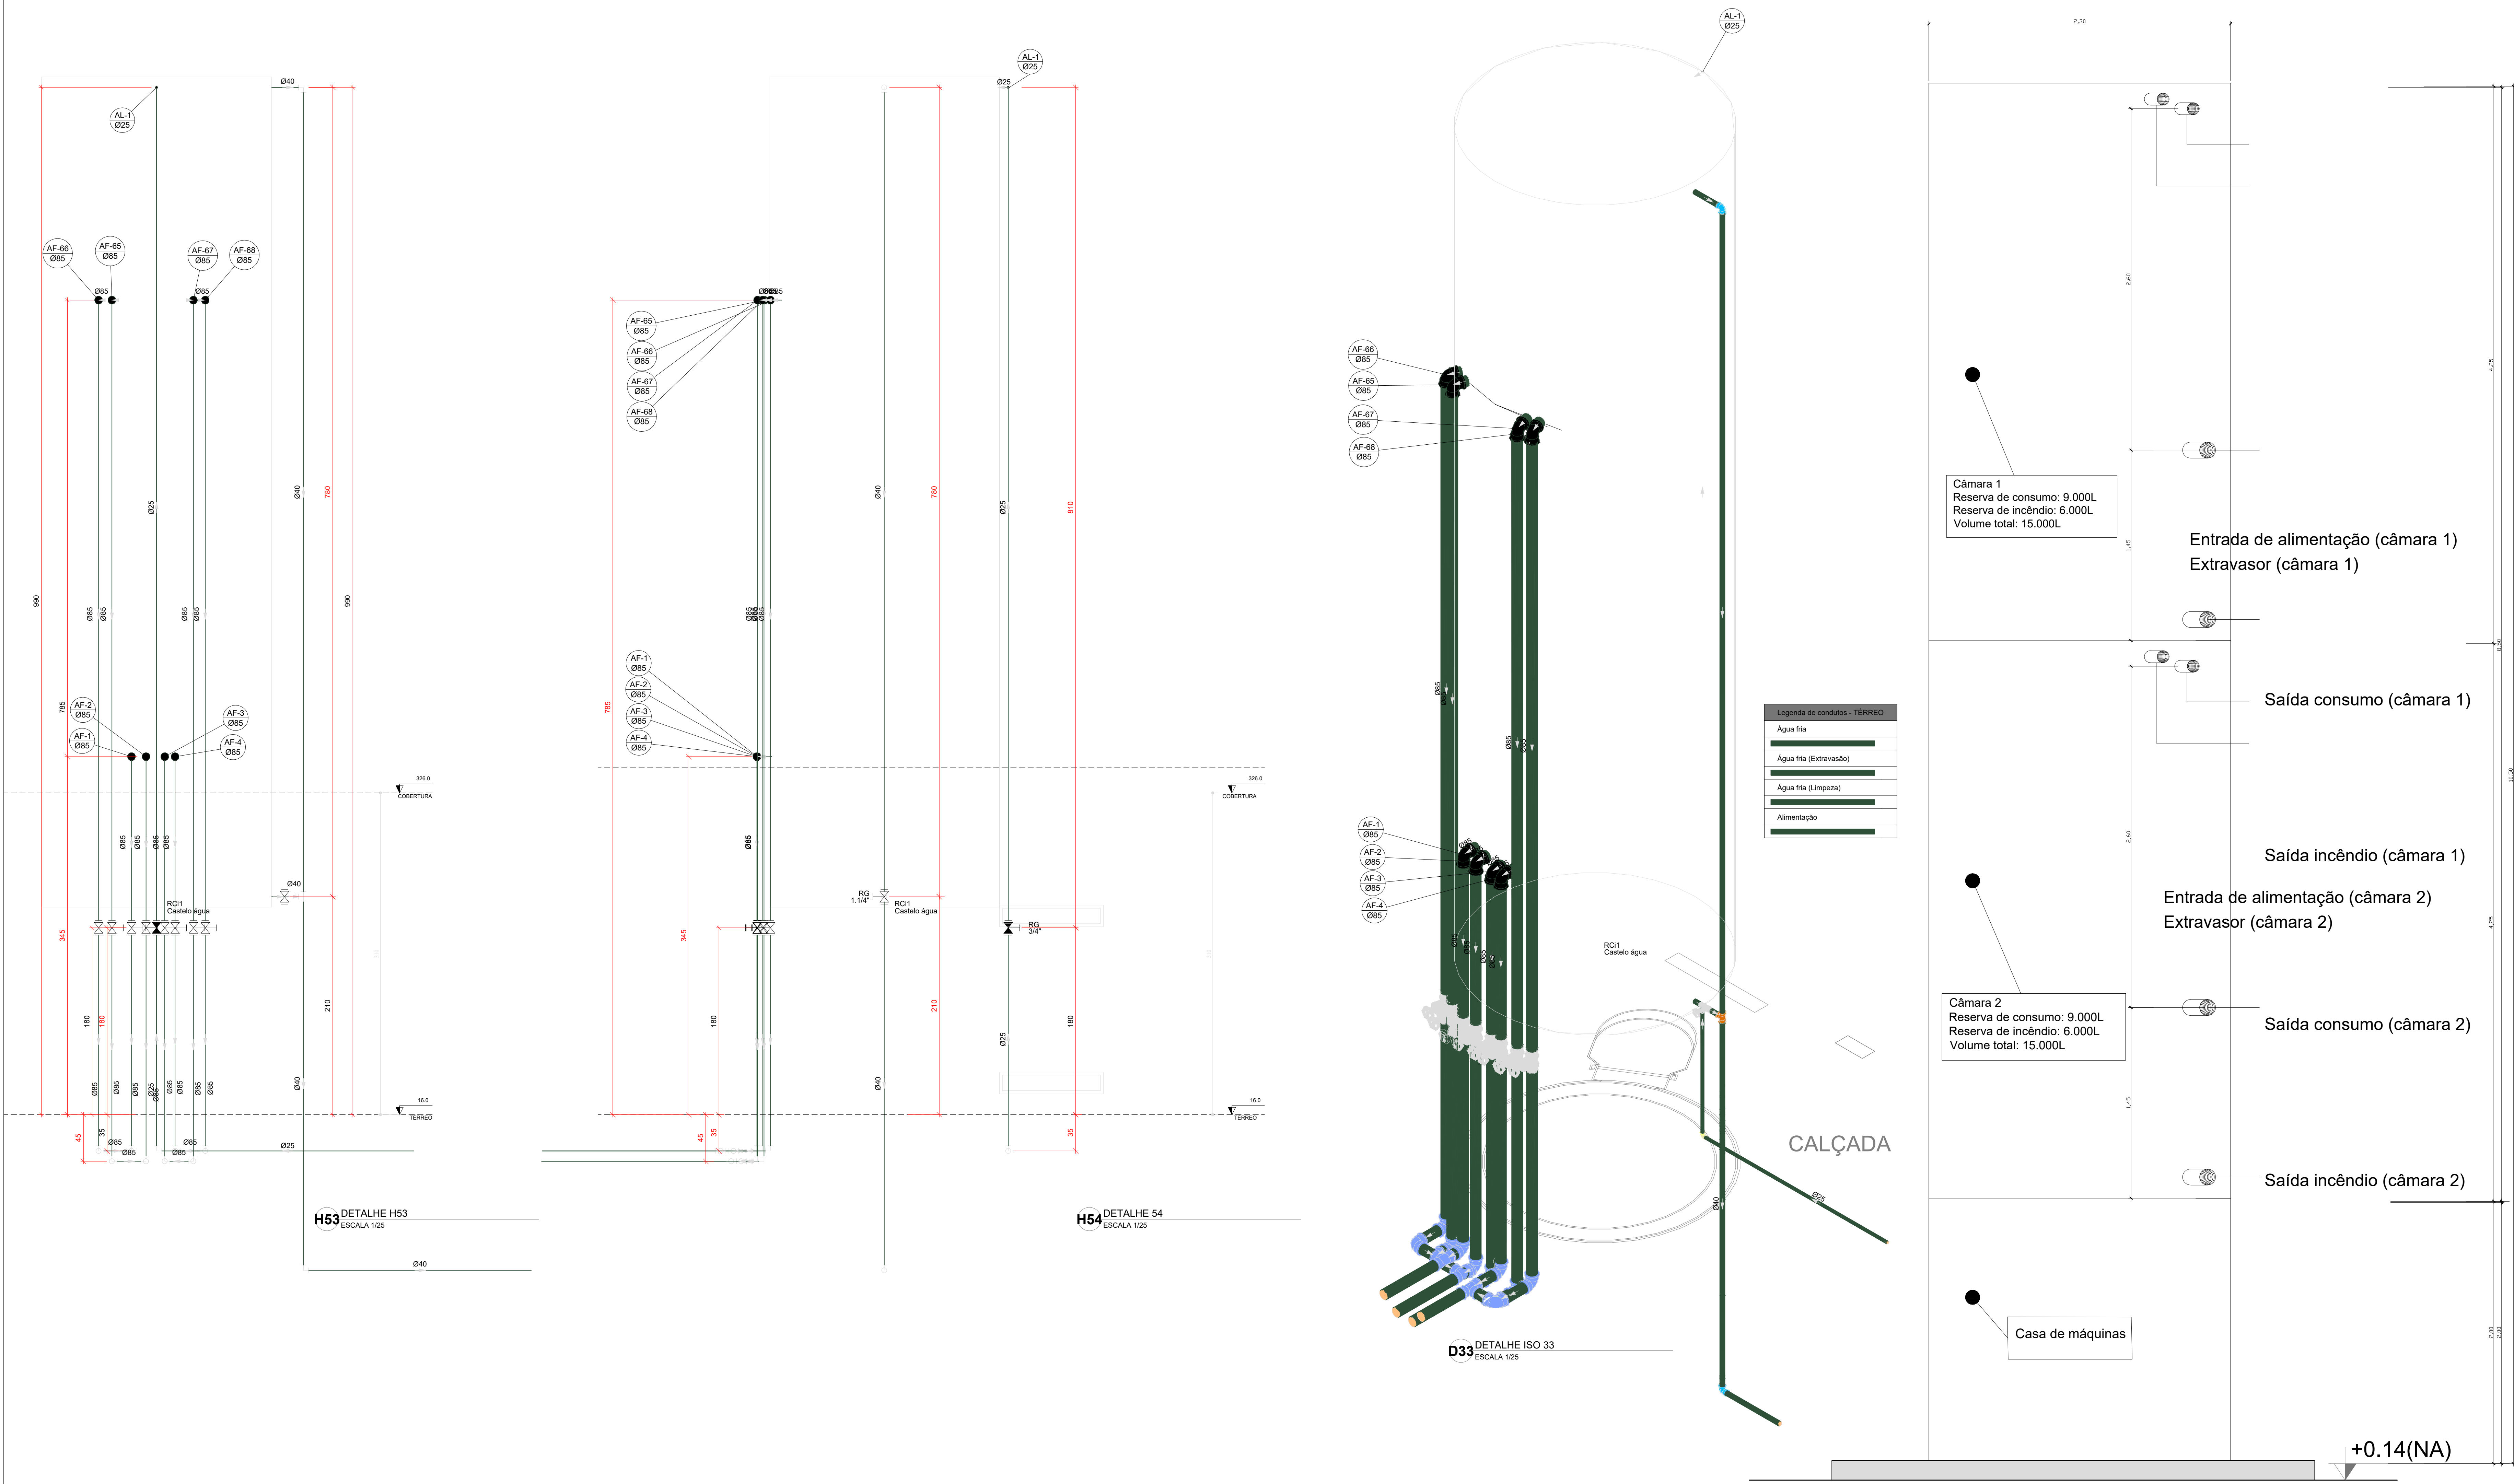

03	JANEIRO/2023	Revisão geral da disciplina conforme a atualização da arquitetura. Padronização dos pontos de água fria, esgoto cloacal e pluvial para adequação da arquitetura e novo layout. Atualização a NBR 5500/2022.
02	JANEIRO/2017	Acordamento à NBR 5500/2015. Alteração: quadro de áreas, fechamento frontal, sanitários 1 e 2, altura da platibanda, mobiliário e equipamento, altura da cerâmica nos sanitários, cor dos portões dos suportes e altura da porta 044. Acréscimo: grade e quadro de cargas no castelo d'água, de duchas higiênicas e escaninhos pré-escala.
01	JULHO/2016	Alteração paredes - shaft para tubulação hidráulica e detalhamento; alteração da altura da platibanda.

CONTROLE DE REVISÕES	
N°	DATA
DESCRIÇÃO	
FNEDE MINISTÉRIO DA EDUCAÇÃO	
PROJETO PADRÃO - FNEDE	
PROPRIETÁRIO:	
ENDEREÇO:	
MUNICÍPIO - UF:	
PROPRIETÁRIO:	
RESP. TÉCNICO: CAU / CREA	
AUTOR DO PROJETO: CAU / CREA	
APROVAÇÕES	
CAU / CREA	
PREFEITURA / RA	

OBSERVAÇÕES:		
CRECHE PRÉ-ESCOLA - TIPO 1		
PROJETO DE ÁGUA FRIA		
COORDENAÇÃO	CASTELO D'ÁGUA	HAF
CGEST - Coordenação Geral de Infraestrutura Educacional	DETALHES - VISTAS E DETALHE ISOMÉTRICO	
REVISÃO	ESCALA	PRANCHAS
R.00	1:25	15/15
R.01	DATA EMISSÃO	
R.02	JAN/2023	